



UNIVERSITÀ
degli STUDI
di CATANIA

Area della **Progettazione**, dello **Sviluppo Edilizio** e della **Manutenzione**

Denominazione progetto	Progetto N°
Accordo quadro per interventi manutentivi vari presso il patrimonio immobiliare di Ateneo - Contratto applicativo per gli "Interventi di ristrutturazione e manutenzione straordinaria presso gli edifici B1 e B6 del C.U. S.Sofia e A43 del plesso Valdisavoia Catania - Primo Stralcio" CUP - E62B24000290005	11-24

Coordinatore della progettazione:

geom. I. Parisi



IGNAZIO ROBERTO
NAZARENO PARISI
19.09.2024 13:55:08
GMT+02:00

visto il R.U.P.:

dott. geol. S. Maugeri



SALVATORE MAUGERI
19.09.2024 13:14:11
GMT+02:00

visto il Coordinatore A.P.S.E.Ma.:

dott. ing. A. Pappalardo

PROGETTISTI:

Progetto architettonico:

geom. I. Parisi

Impianti termomeccanici:

dott. ing. G. Castrogiovanni


Impianto elettrico:

p.i. A. Molino

Sicurezza in fase di progettazione:

dott. ing. A. M. Marchese

PROGETTO DI MANUTENZIONE STRAORDINARIA		Progetto Impianto Elettrico	
Titolo elaborato		Documento / Tavola N°	Scala
EDIFICIO A43 - Impianto Elettrico - Elaborati Grafici		IE_01	Varie
		Data	Revisione
		Settembre 2024	0
Nome file 11-24_IE_01_A43-Elaborati grafici_0.dwg			
Tabella revisioni			
Rev.	Data	Descrizione	Redatto
0	Settembre 2024	emissione progetto	i.e. A. Molino
1			
2			
3			

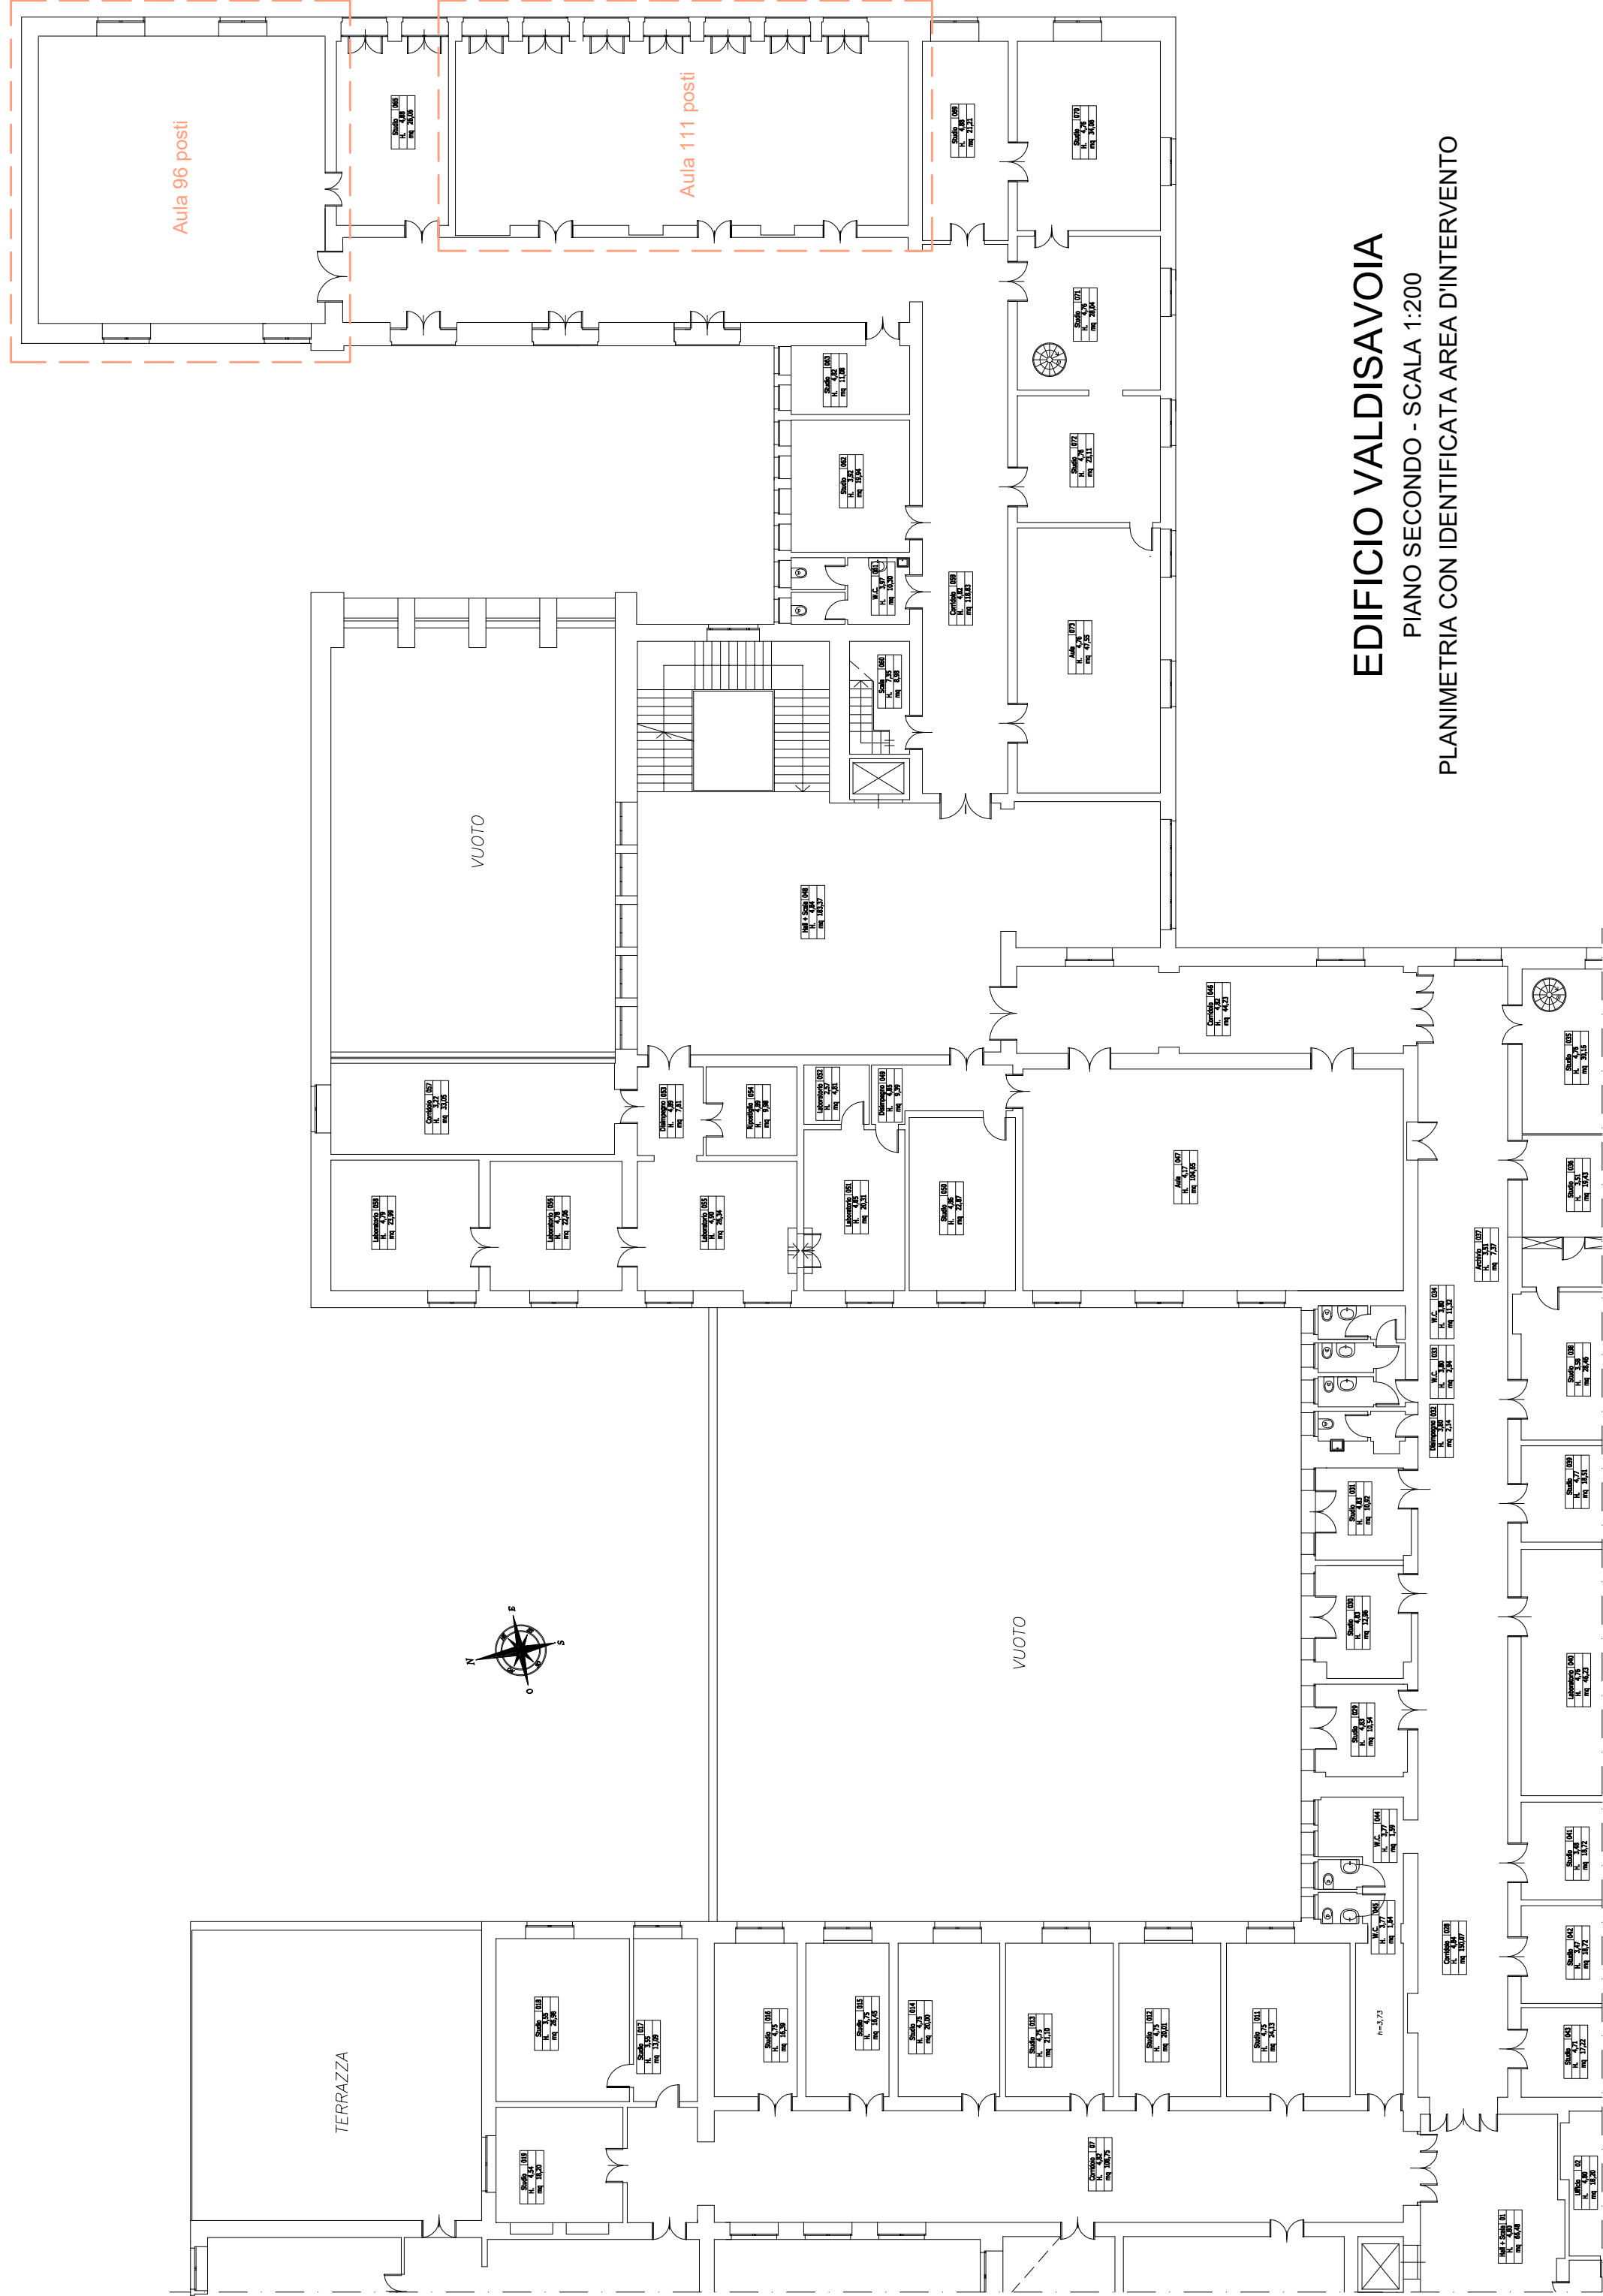


EDIFICIO VALDISAVOIA

PIANO SECONDO - SCALA 1:200


PLANIMETRIA CON IDENTIFICATA AREA D'INTERVENTO

LEGENDA SIMBOLI

Simbolo	Descrizione
	Quadro elettrico
	Tubazione FK/15 incassata a parete o pavimento
	Tubazione FK/15 a vista sopra il controsoffitto
	Interruttore da 16A
	Deviatore da 16A
	Pulsante doppio 16A
	Pulsante 16A
	Corpo illuminante del tipo a led, 600x600mm, da incasso nel controsoffitto
	Corpo illuminante del tipo a led, 600x600mm, da incasso nel controsoffitto, con gruppo emergenza, autonomia 60 minuti
	Punto luce generico a parete
	Corpo illuminante del tipo a led per luce di emergenza con indicazione uscita, autonomia 1 h
	Presa 2x10-16A+T di tipo universale (2 moduli)
	N. 1 presa 2x10-16A+T (1 modulo) + N. 1 presa 2x10-16A+T di tipo universale (2 moduli)
	Punto alimentazione apparecchiatura monofase
	Armadio rack
	Presa dati

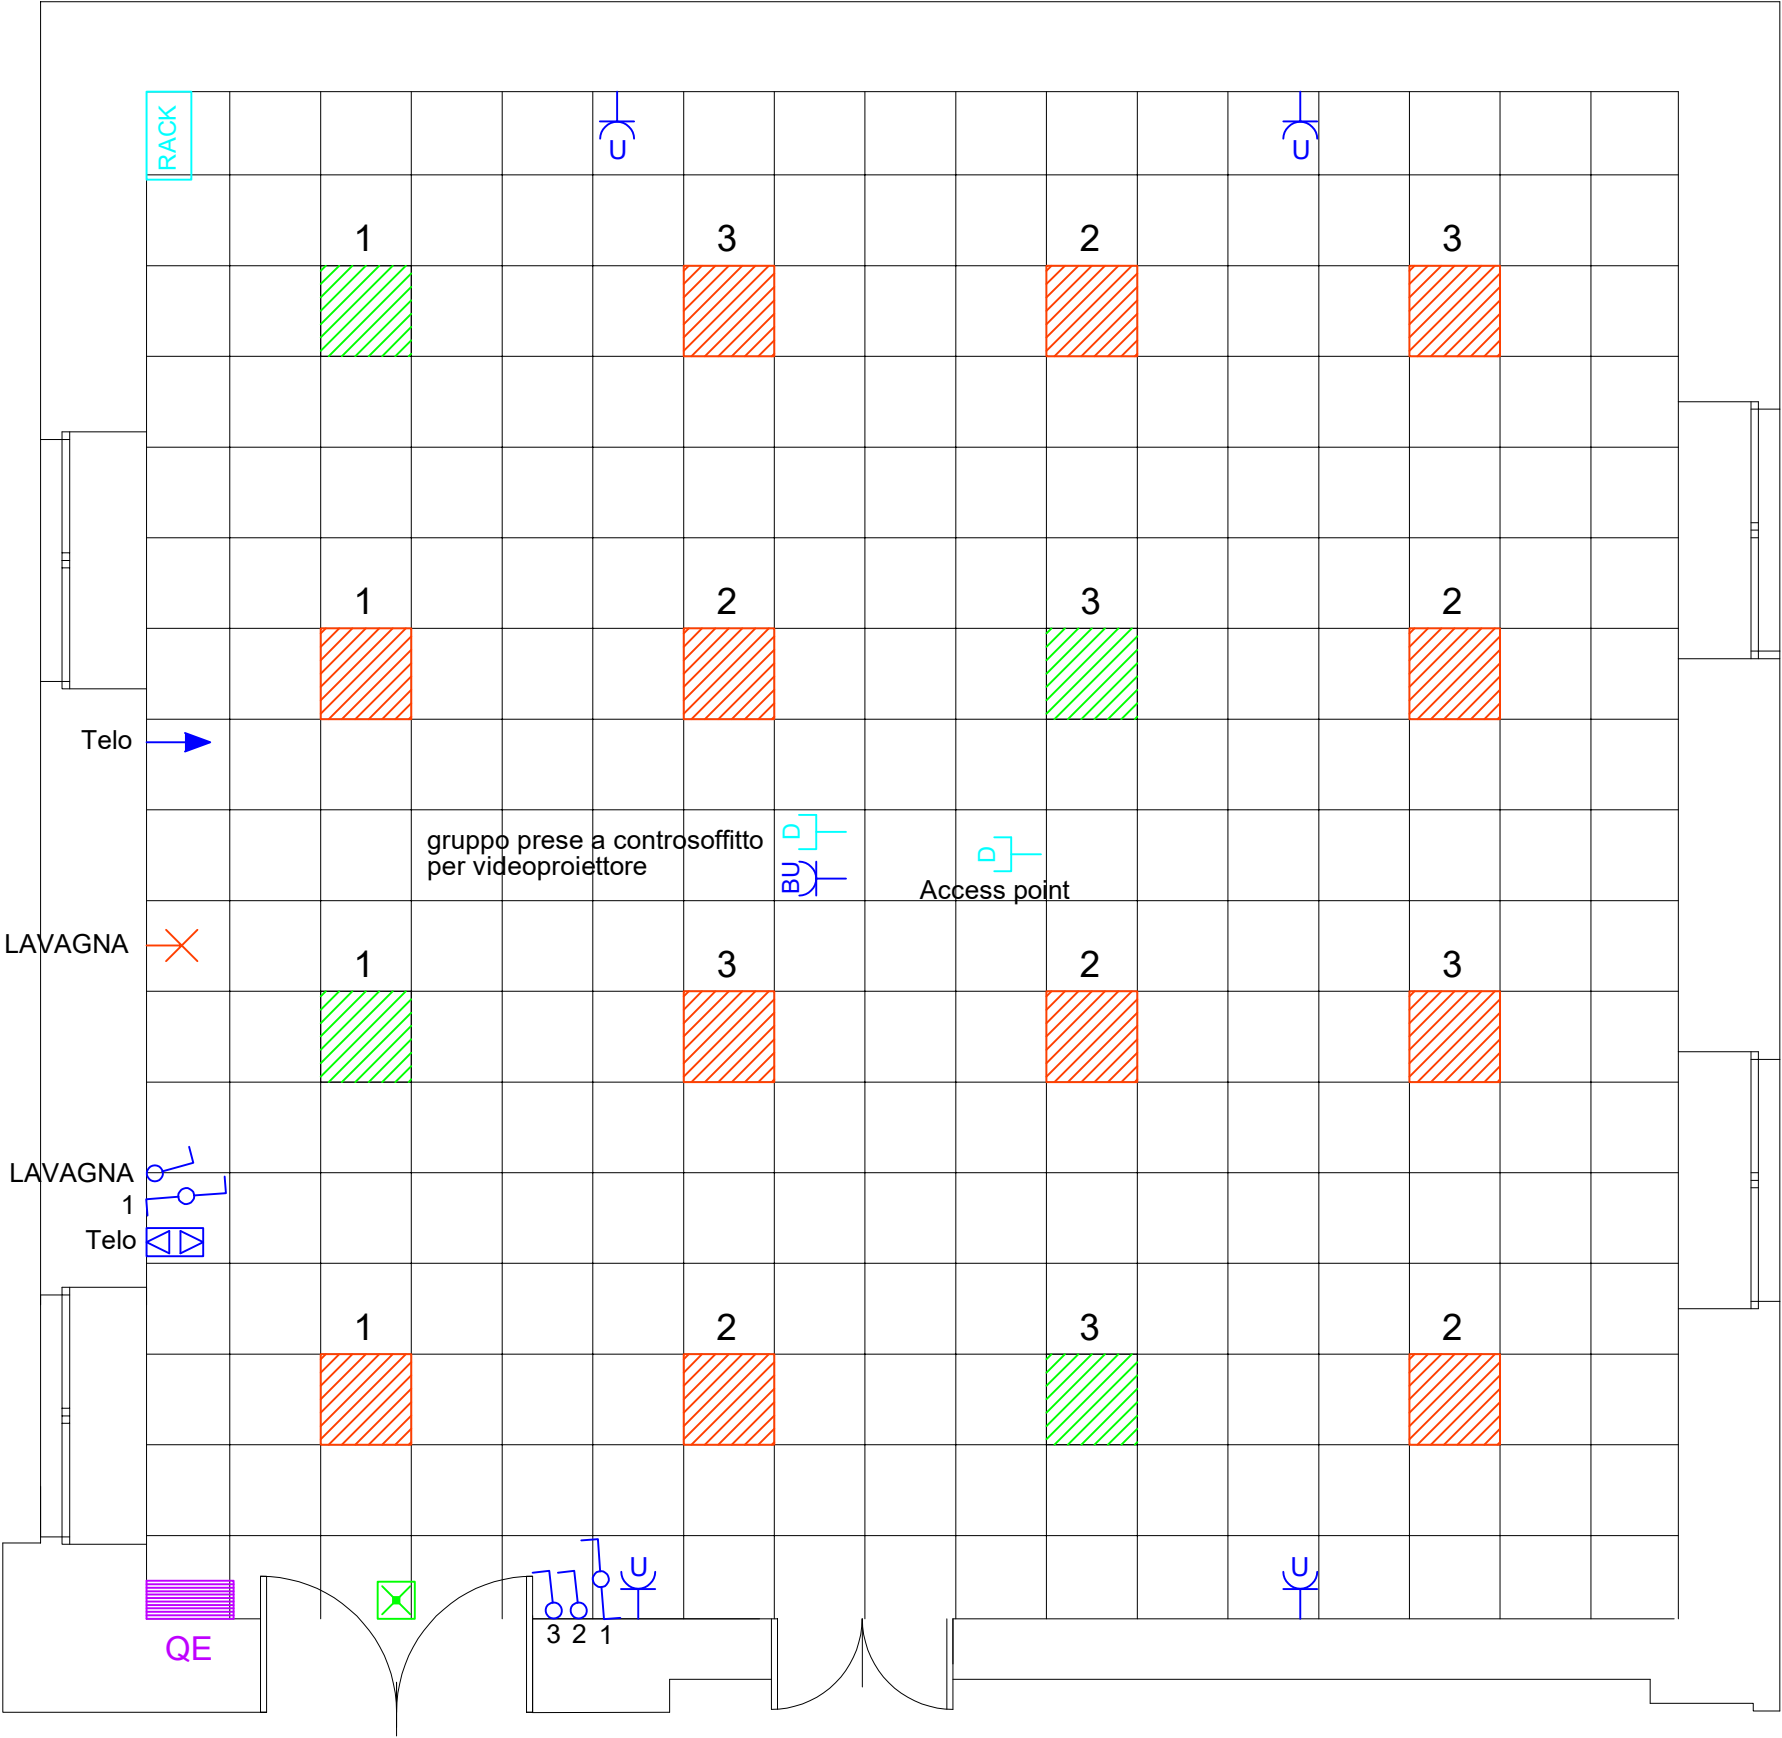


EDIFICIO VALDISAVOIA
AULA 96 POSTI PIANO SECONDO - SCALA 1:50
PLANIMETRIA IMPIANTO ELETTRICO - APPARECCHIATURE

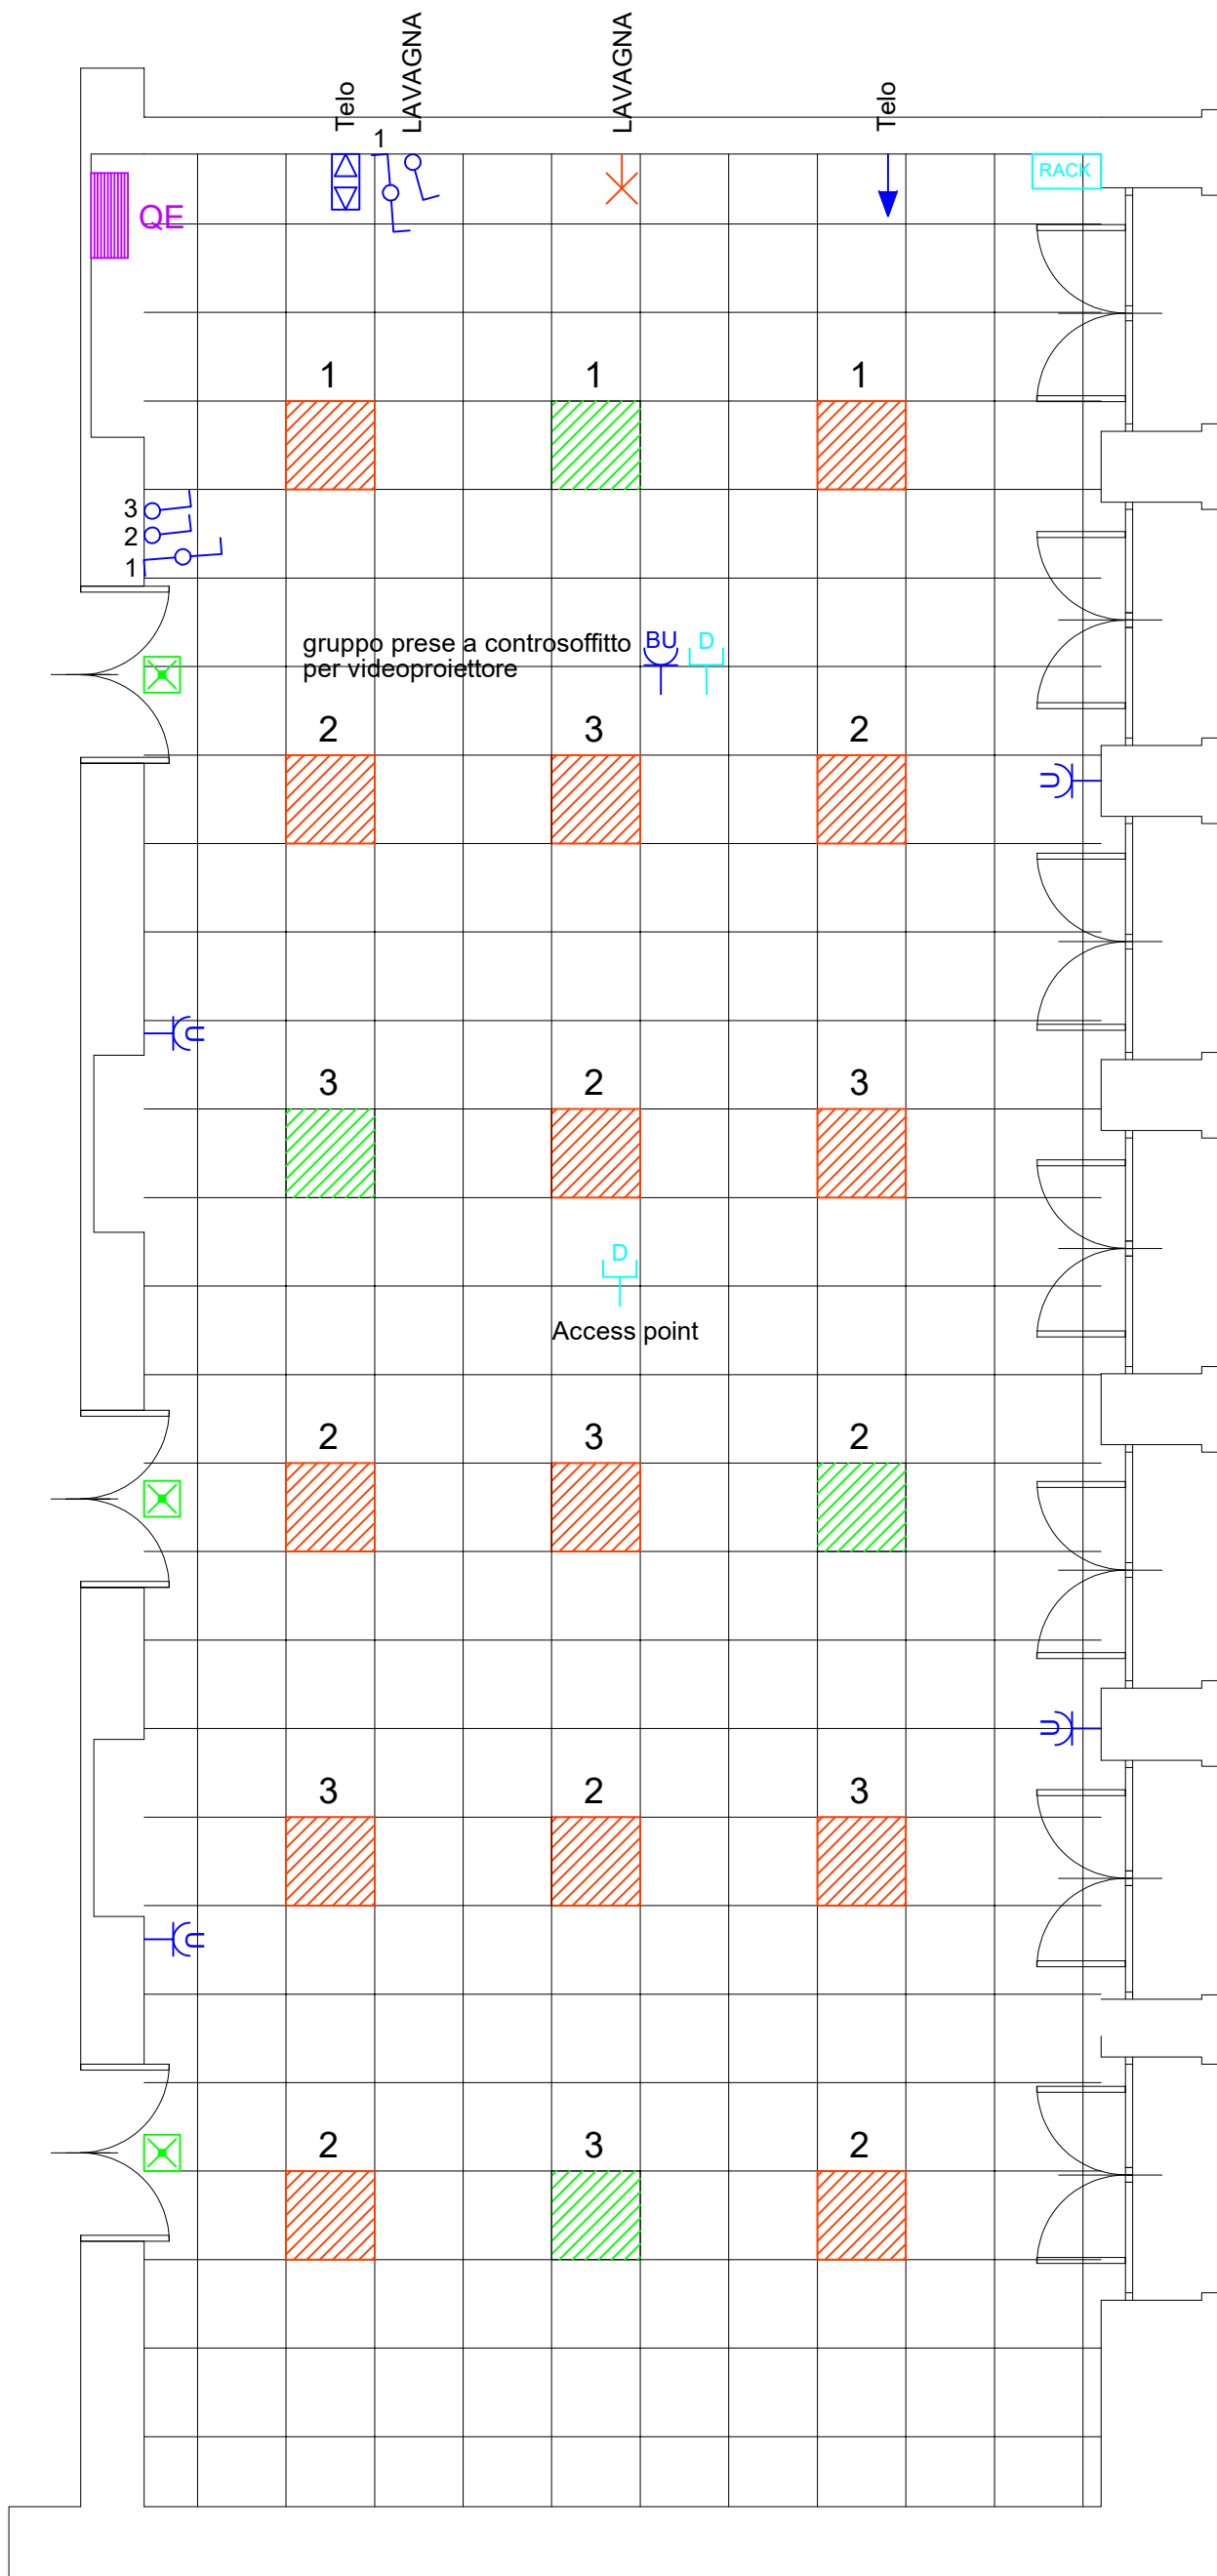

EDIFICIO VALDISAVOIA

AULA 111 POSTI PIANO SECONDO - SCALA 1:50

PLANIMETRIA IMPIANTO ELETTRICO - APPARECCHIATURE

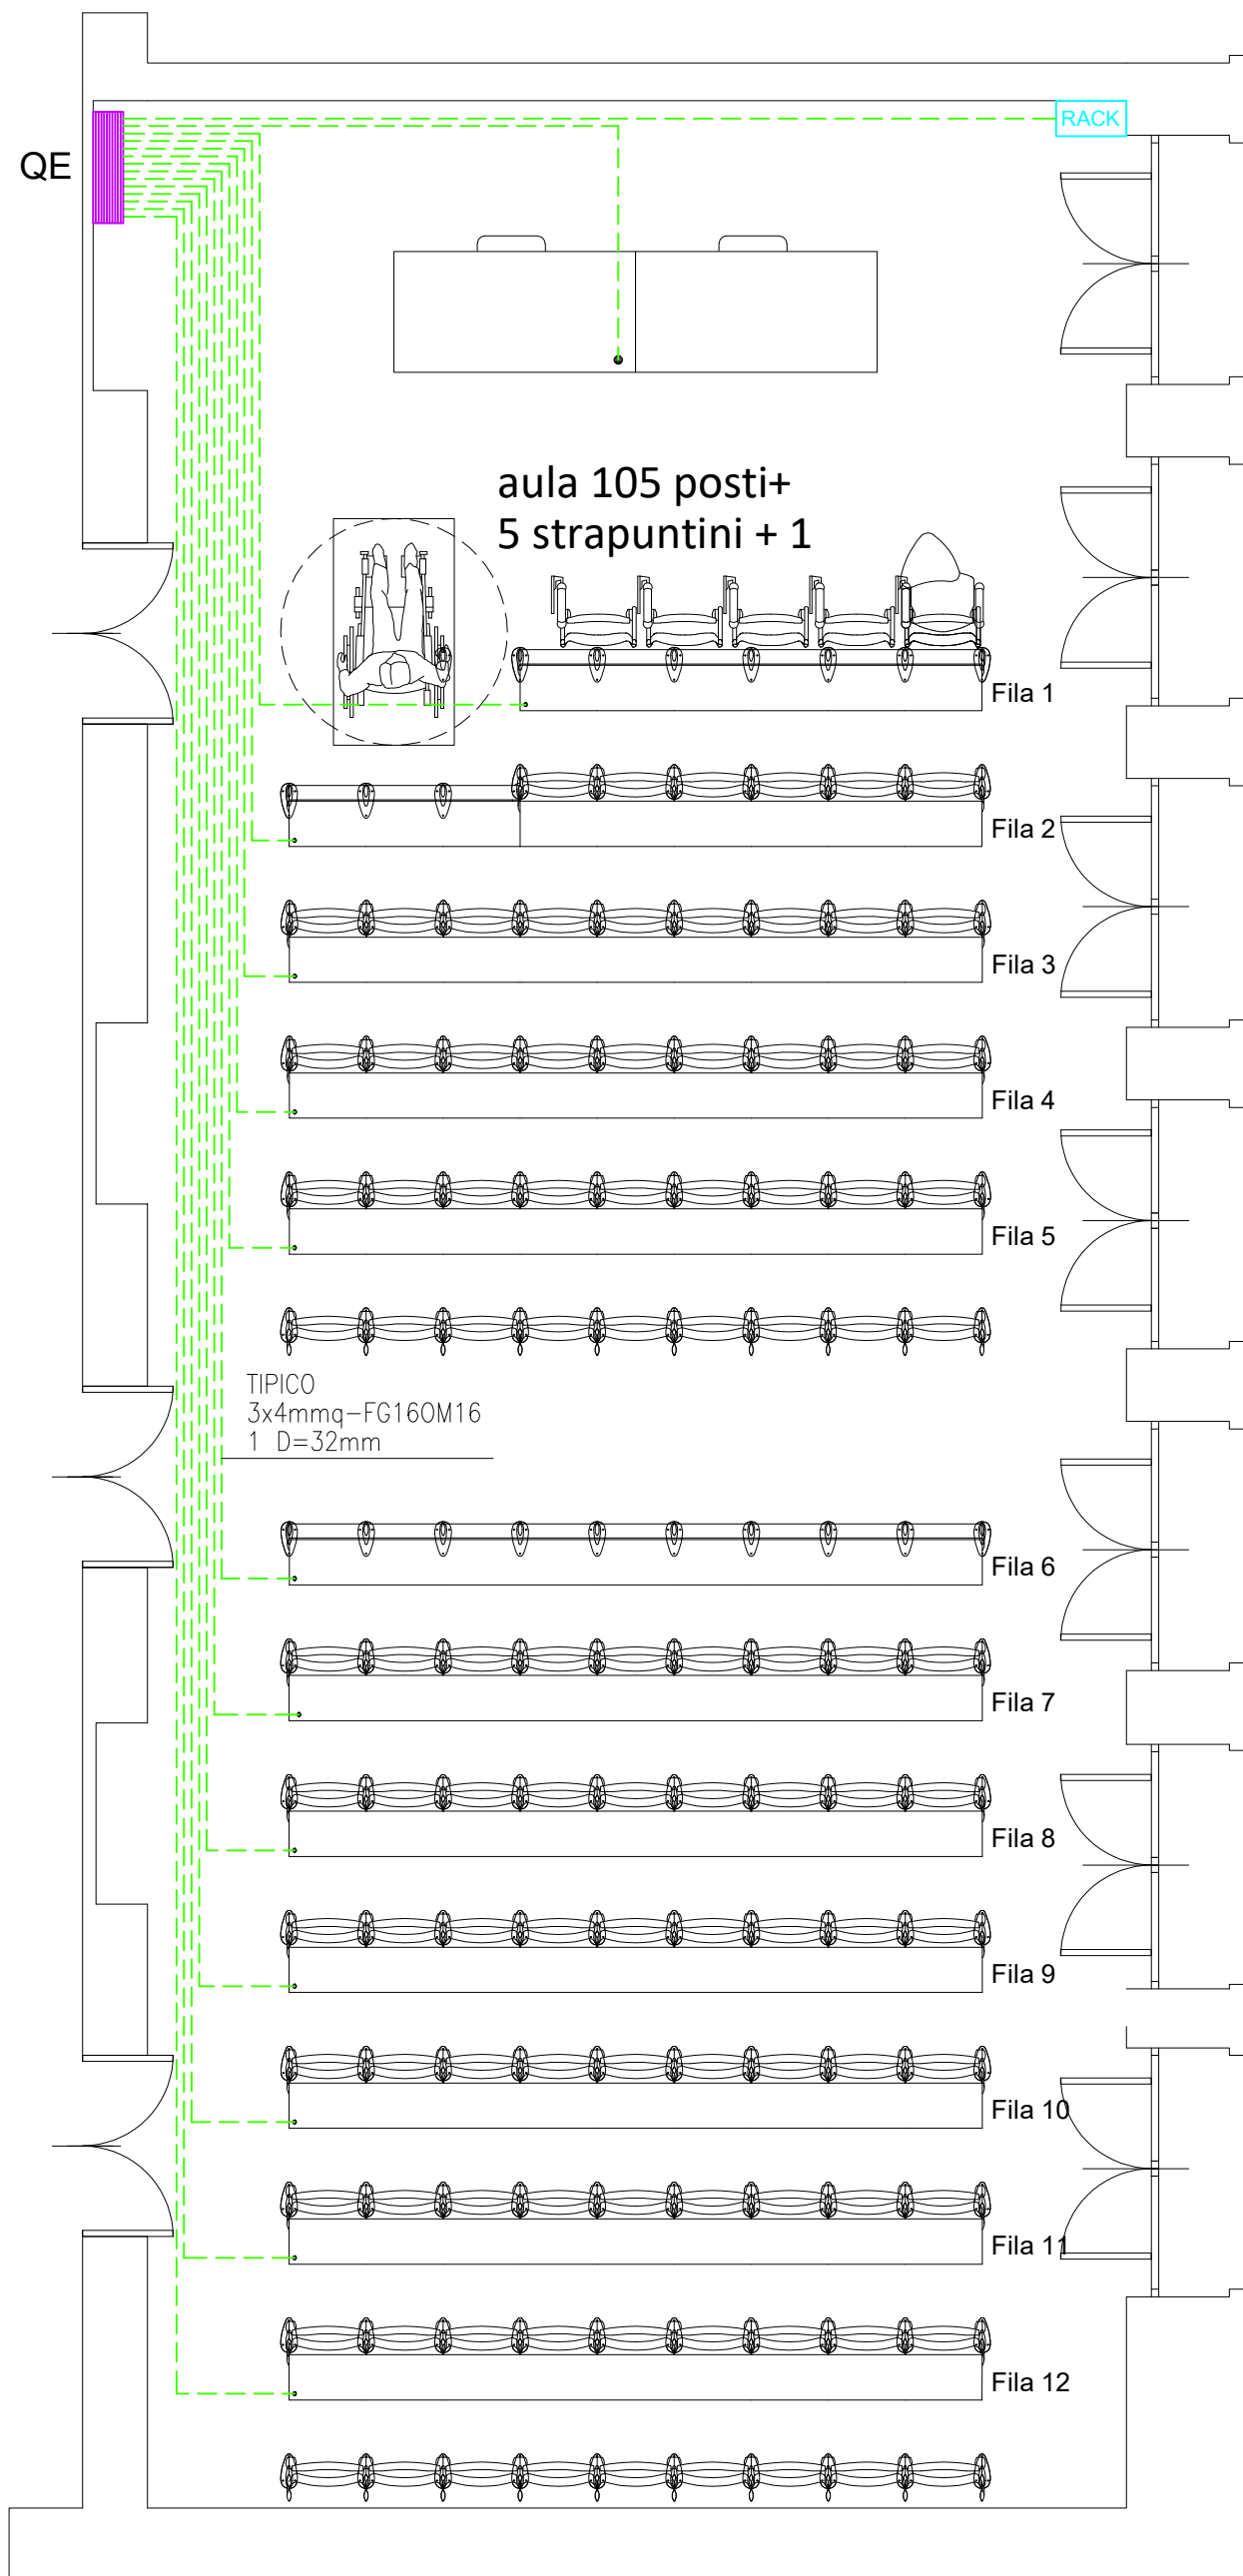

EDIFICIO VALDISAVOIA

AULA 111 POSTI PIANO SECONDO - SCALA 1:50

PLANIMETRIA IMPIANTO ELETTRICO - DISTRIBUZIONE FM