




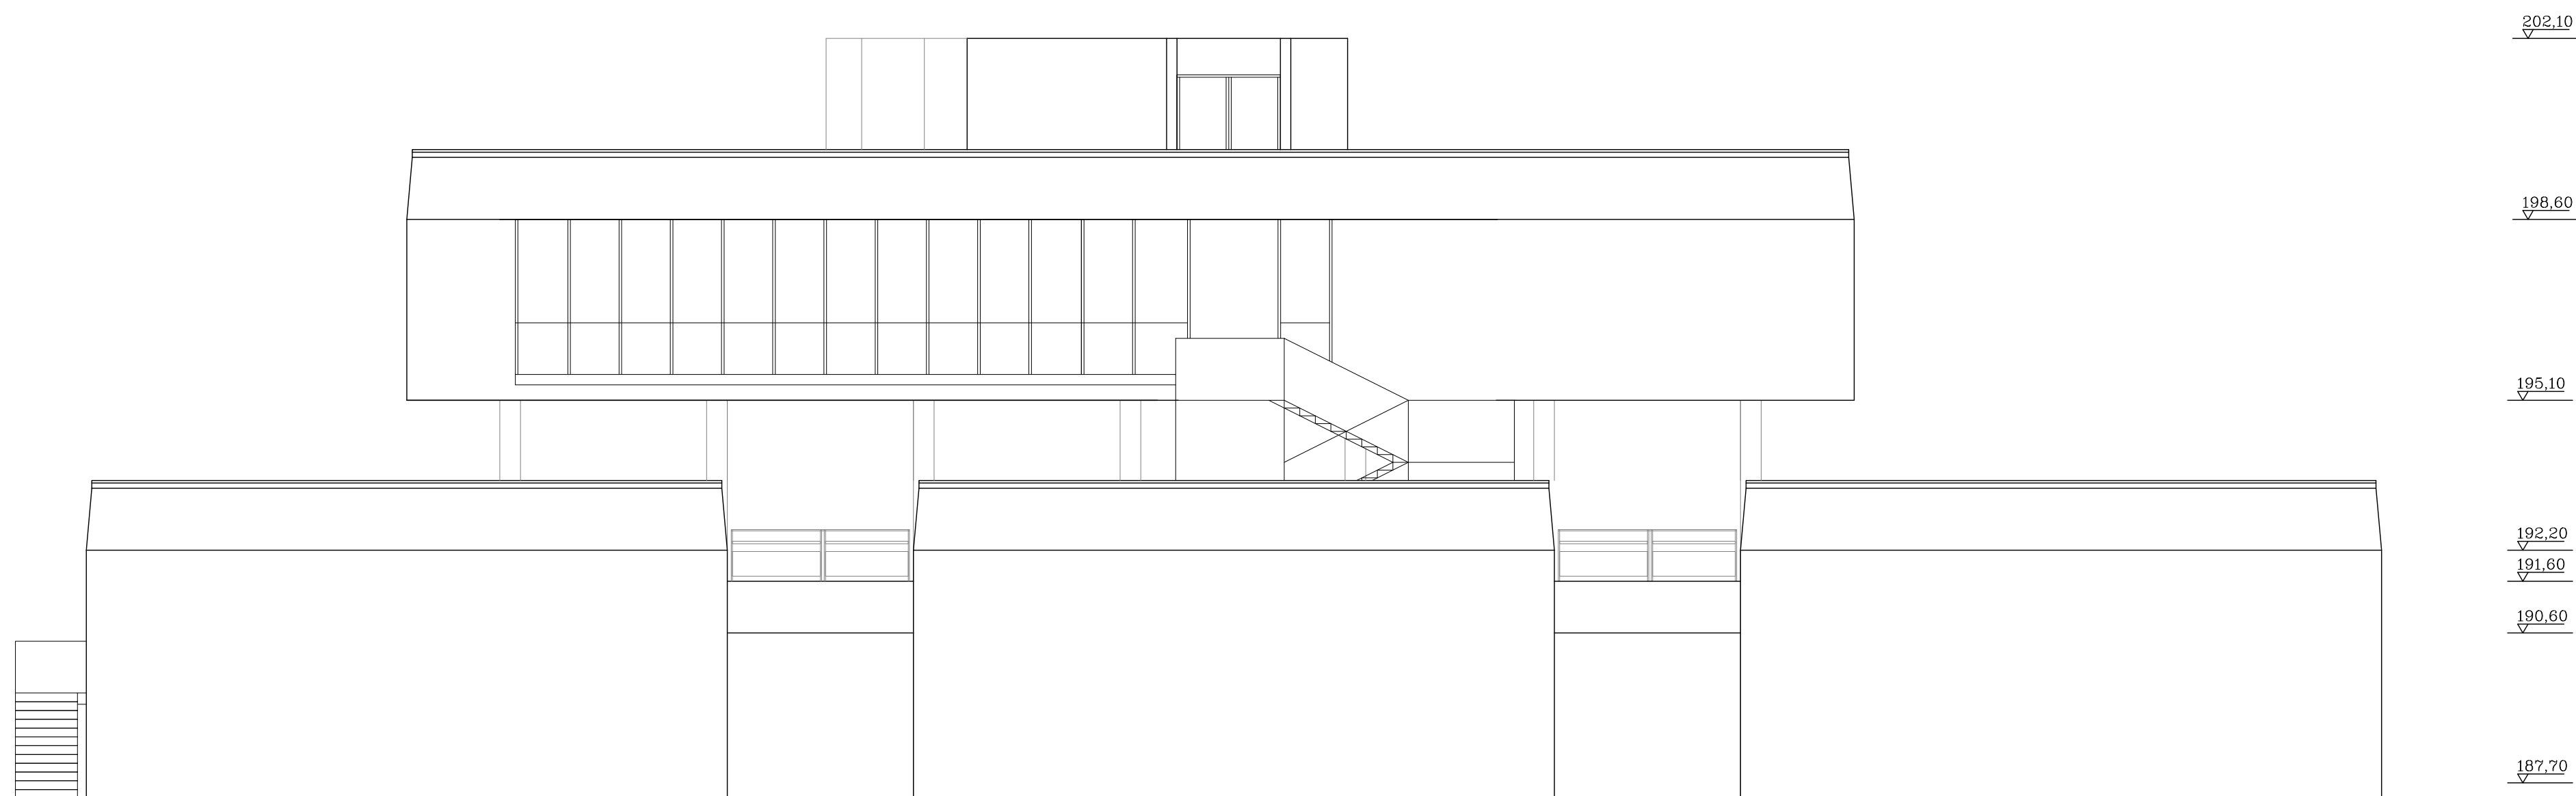

PROSPETTO EST

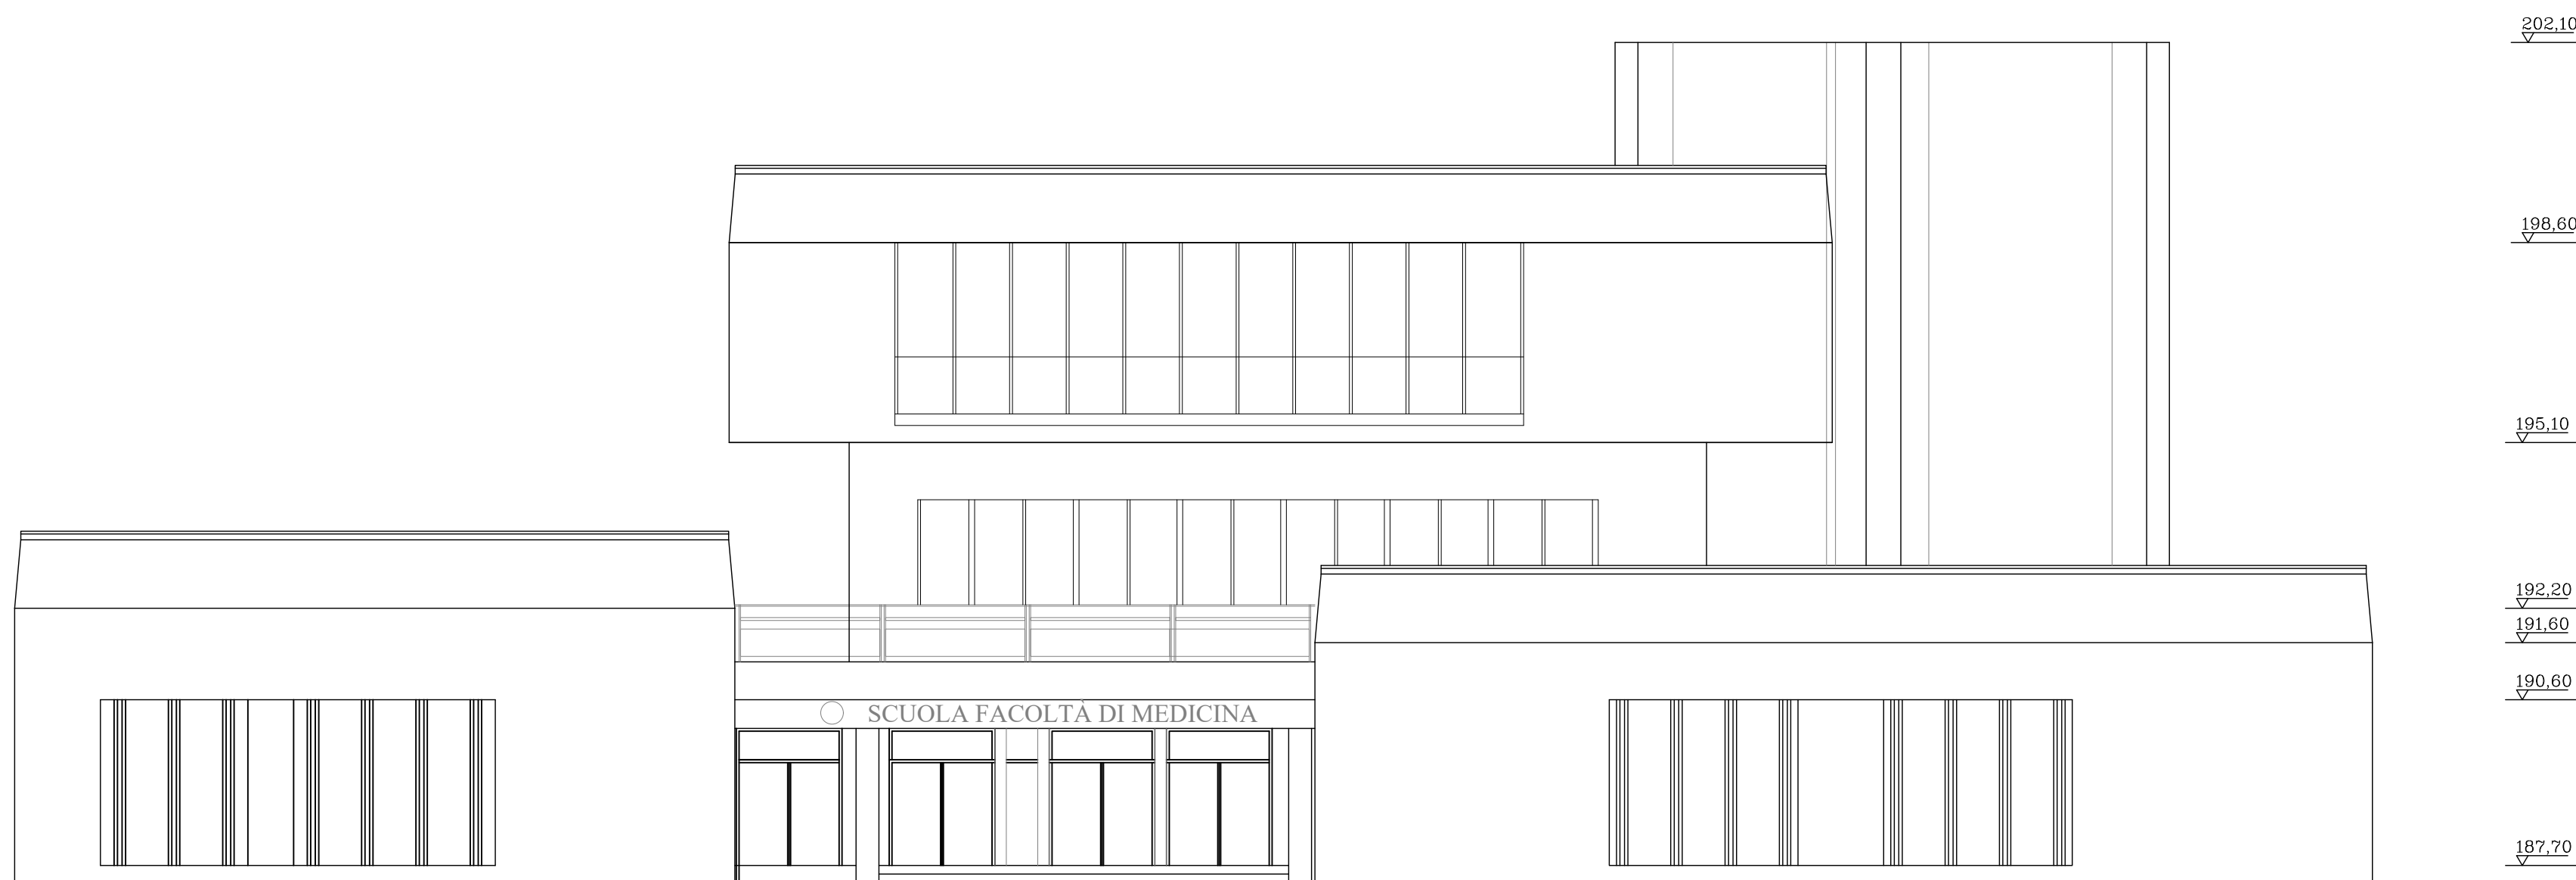


PROSPETTO SUD

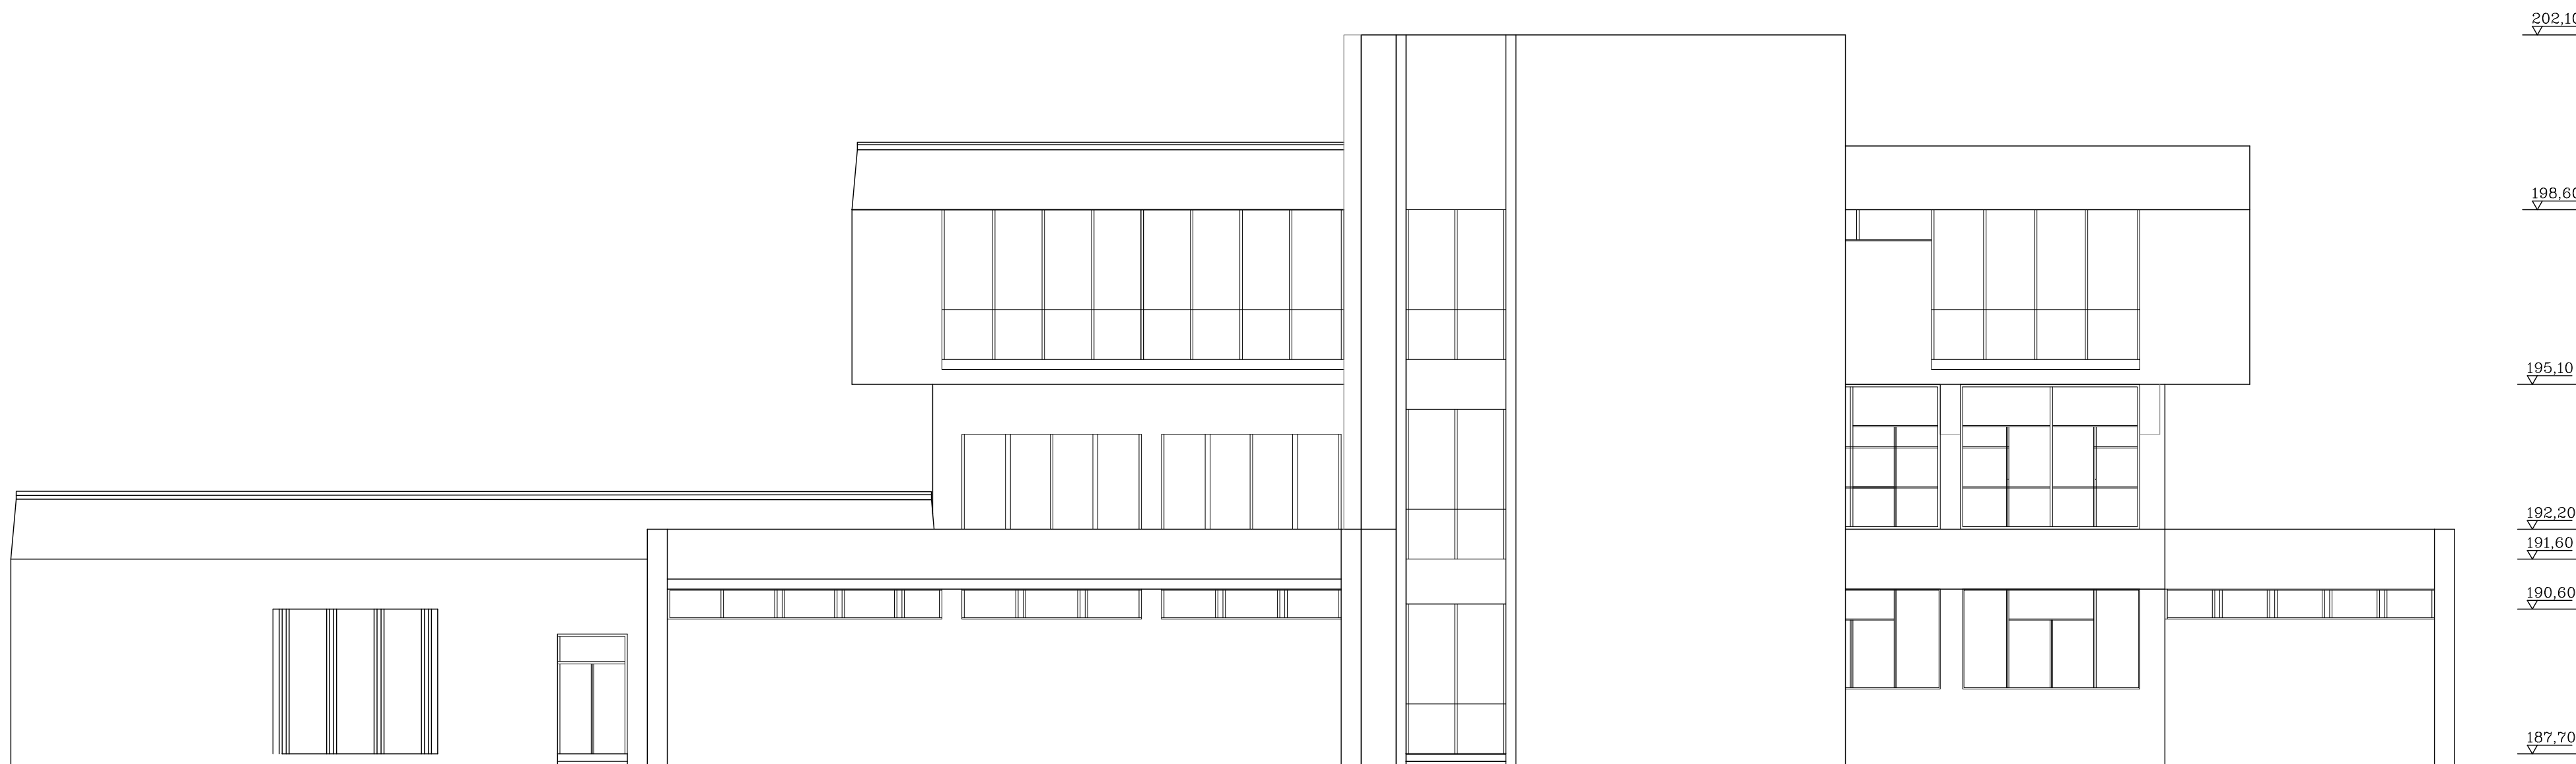

PROSPETTO OVEST



PROSPETTO NORD

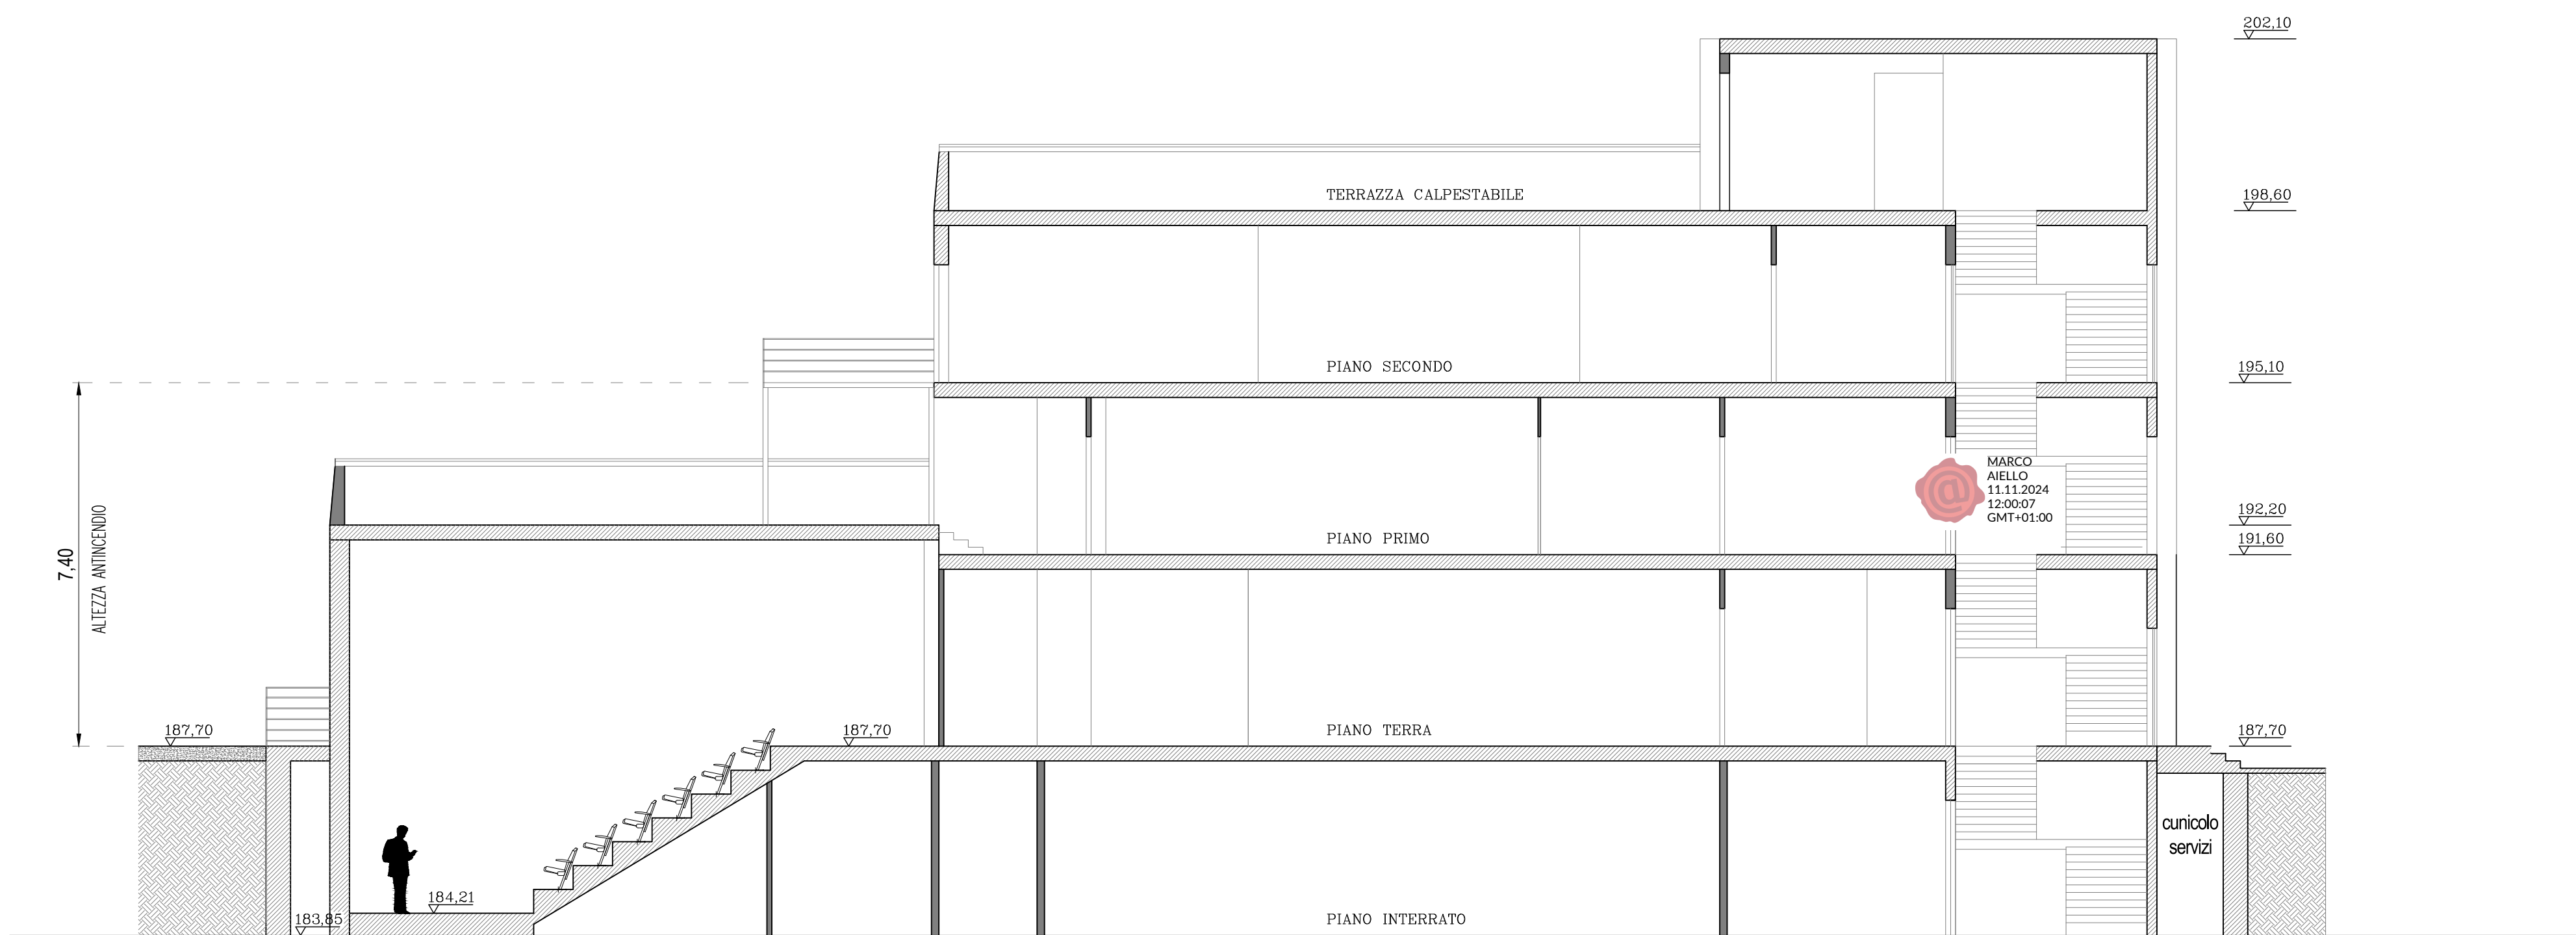

sezione A- A'



UNIVERSITA' DEGLI STUDI DI CATANIA
A.P.S.E.Ma - A.Se.G.

Accordo quadro per interventi manutentivi vari presso il patrimonio immobiliare di Ateneo

Contratto applicativo per i lavori denominati
"Interventi di adeguamento antincendio dell'Edificio 13 del Policlinico sito in via Santa Sofia n. 78 Catania e dell'Edificio 06 - Laboratorio Singletron sito in C.U. via Santa Sofia n.64 Catania"
CUP: E68H23000690006

Progettista e Direttore dei Lavori
Dott. Ing. Marco Aiello

Coordinatore della Sicurezza in fase di Progettazione ed Esecuzione
Dott. Ing. Pierluigi Barbera


VISTI:
Il R.U.P.
Dott. Geol. Salvatore Maugeri

Il Coordinatore APSEMa
Dott. Ing. Agostino Pappalardo

Il Dirigente ASeG
Dott. Ing. Lucio Martino



+

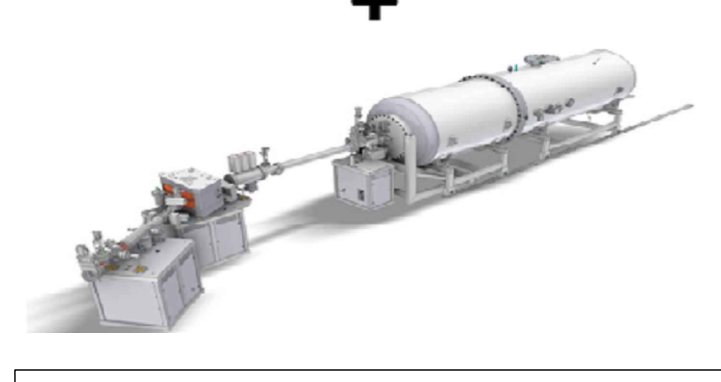

ADEGUAMENTO ANTINCENDIO

ARGOMENTO	NUM.	REVISIONE
A.PI	12	0

SCALA: 1/100
FILE NAME: PSA_PSA_Policlinico_Ed13_riv_0.dwg
CARTELLA: UNICTLAVORIPSAFavros2024P04 PRATICA VVF: 17160

TITOLO ELABORATO:

POLICLINICO - EDIFICIO 13

STATO DI PROGETTO

PROSPETTI E SEZIONI

0	EMISSIONE PROGETTO	08/11/2024	Aiello	-	-
1					
2					
REV.	DESCRIZIONE	DATA	REDATTO	VERIFICATO	APPROVATO