


STRADA CARRABILE

A

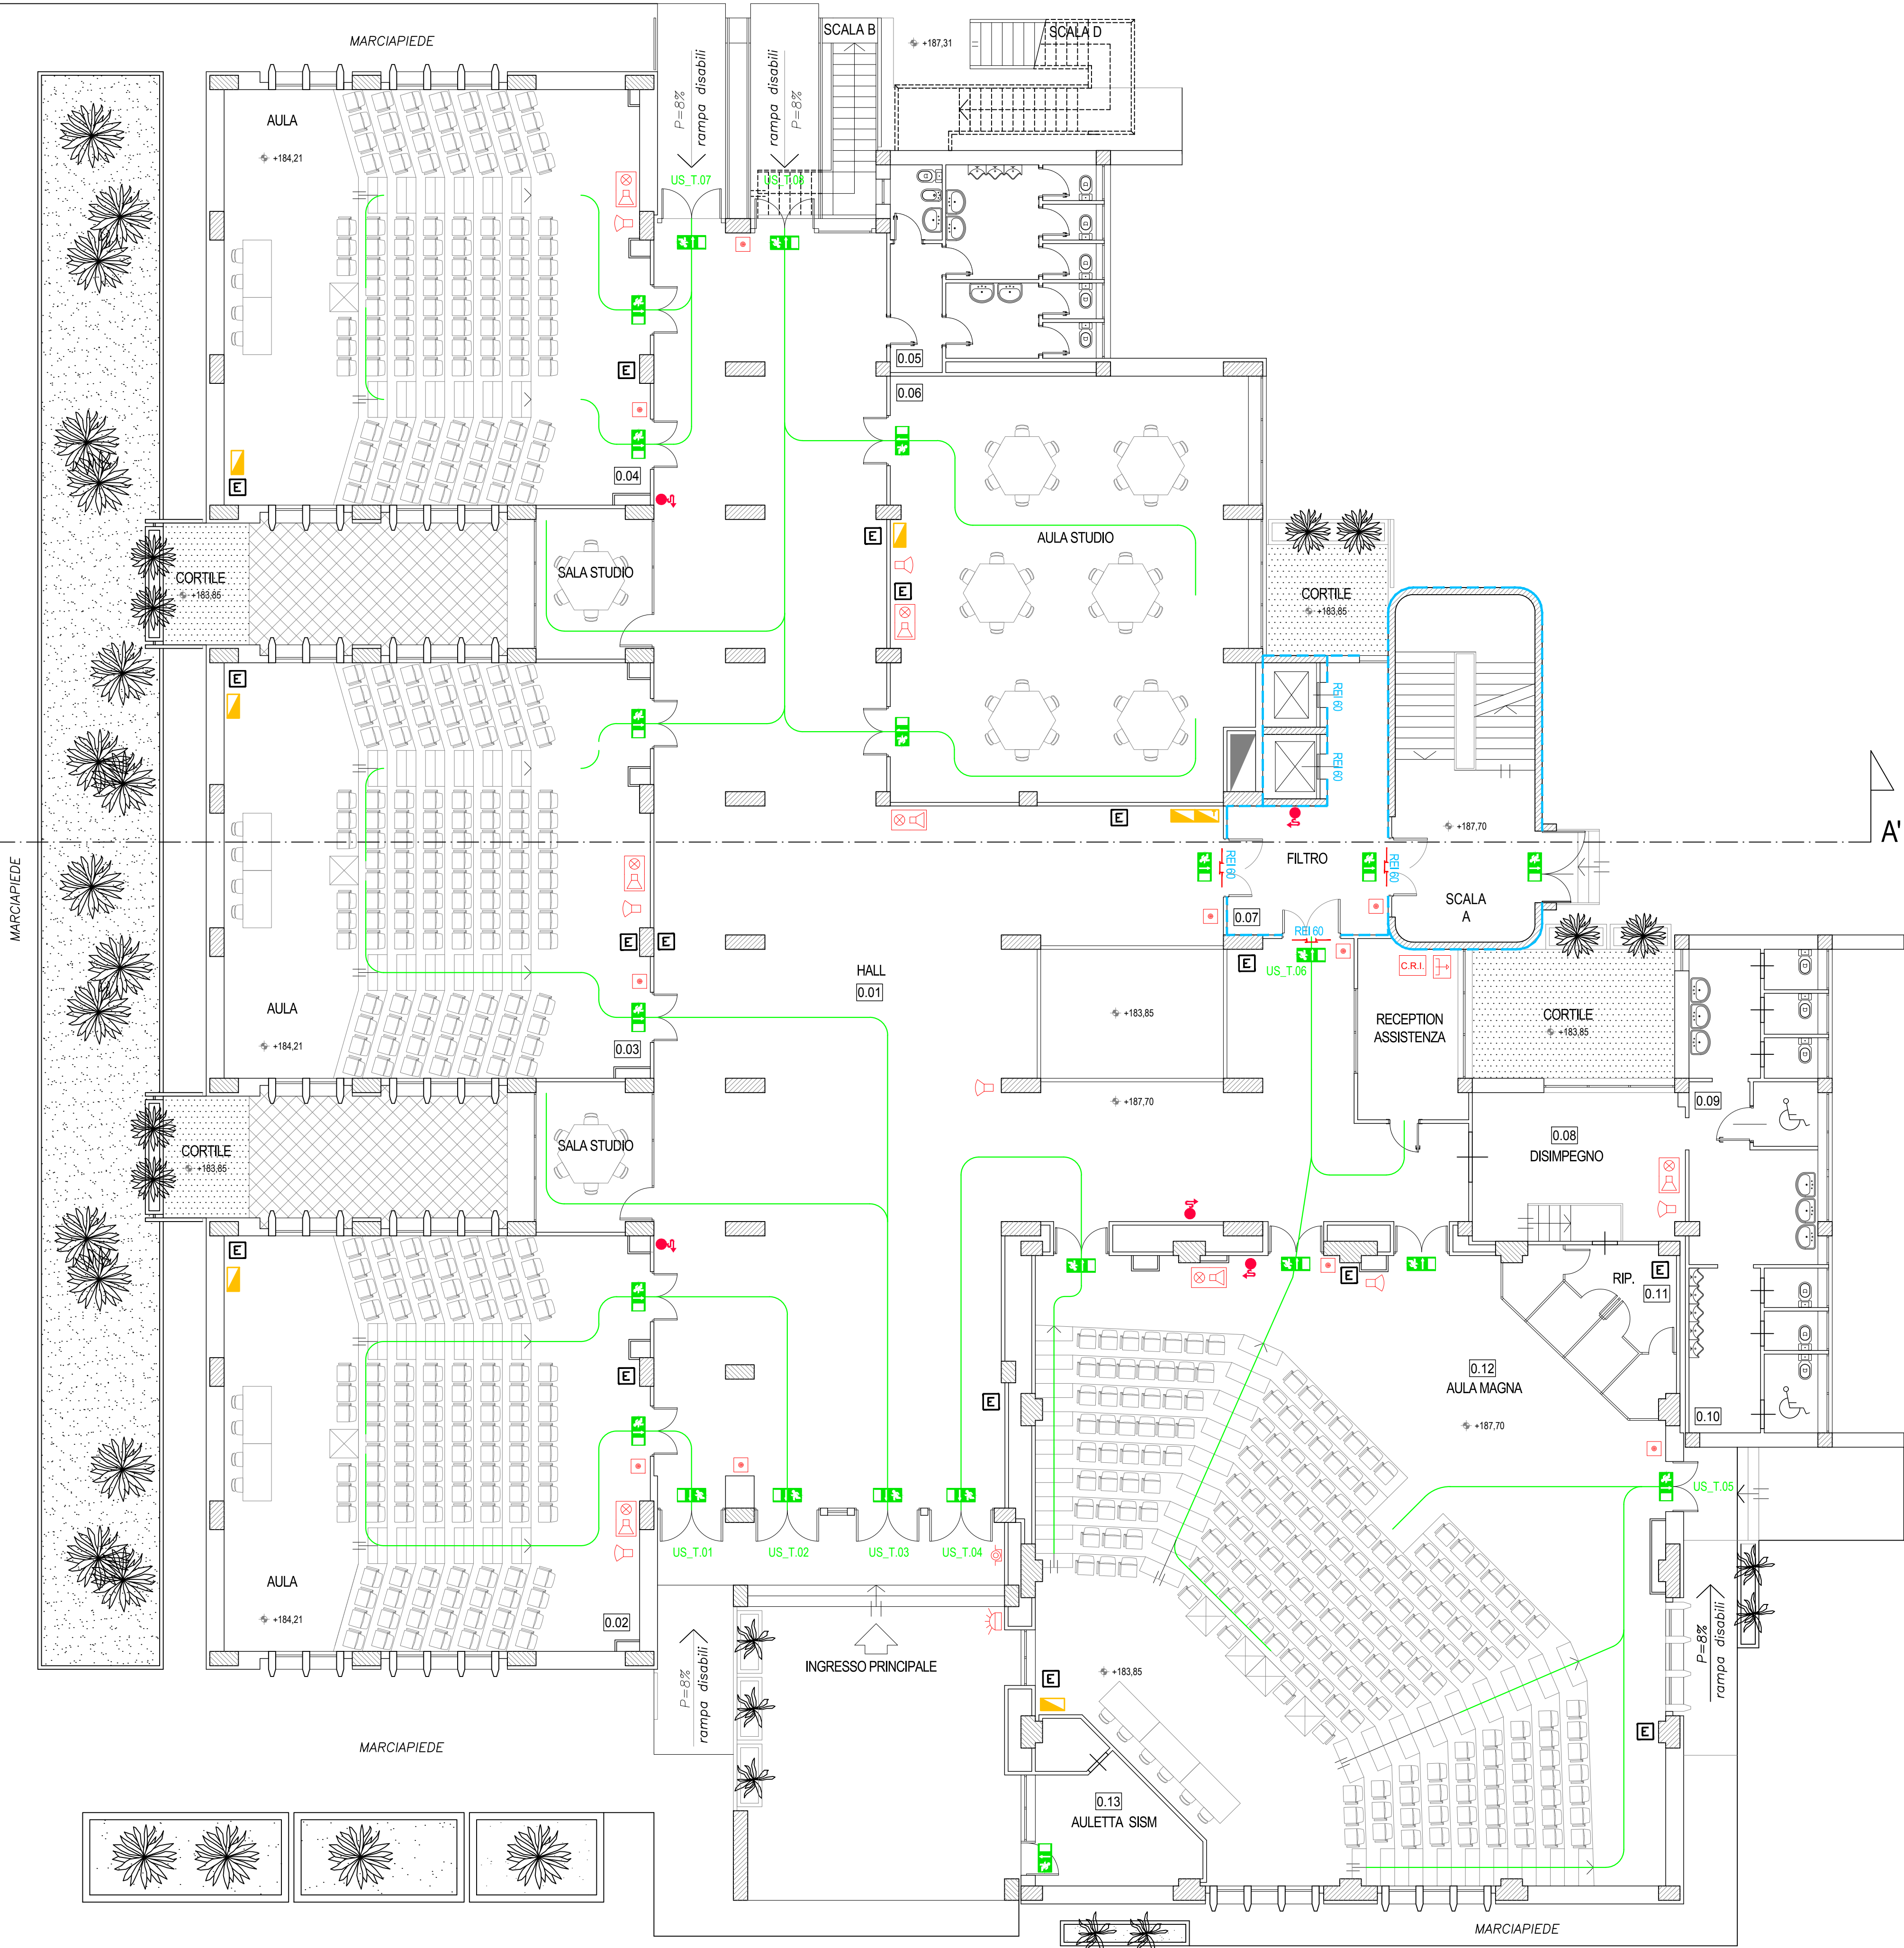

Planimetria Piano Terra  
misure in m scala 1:100

## LEGENDA

|                                                                       |                                                     |
|-----------------------------------------------------------------------|-----------------------------------------------------|
| <span style="border: 1px solid green; padding: 2px;">P.nn</span>      | Nomenclatura ambienti (P piano; nn numero locale)   |
| <span style="border: 1px solid green; padding: 2px;">(US_P.nn)</span> | Uscita di sicurezza (P piano; nn numero uscita)     |
| <span style="color: green;">→</span>                                  | Indicazione percorso di uscita orizzontale          |
| <span style="color: green;">↘</span>                                  | Indicazione percorso di uscita verso il basso       |
| <span style="color: green;">↗</span>                                  | Indicazione percorso di uscita verso l'alto         |
| <span style="color: green;">—</span>                                  | Percorso d'esodo                                    |
| <span style="color: blue;">---</span>                                 | Compartimentazione REI 60                           |
| <span style="color: blue;">---</span>                                 | Compartimentazione REI 120                          |
| <span style="color: red;">---</span>                                  | Porta resistente al fuoco della classe REI indicata |
|                                                                       | Quadro elettrico generale (QEG)                     |
|                                                                       | Quadro elettrico di piano n                         |
|                                                                       | Lampada di emergenza a led S.A. con pittogramma     |
|                                                                       | Cassetta UNI - Idrante DN 45                        |
|                                                                       | Attacco autopompa VV.F. UNI 70                      |
| <span style="border: 1px solid black; padding: 2px;">E</span>         | Estintore portatile                                 |
|                                                                       | Pulsante di sgancio energia elettrica               |
| <span style="border: 1px solid red; padding: 2px;">C.R.I</span>       | Centrale Rivelazione Incendi                        |
|                                                                       | Combinatore telefonico GSM                          |
|                                                                       | Pulsante di segnalazione manuale                    |
|                                                                       | Targa di segnalazione allarmi ottico-acustica       |
|                                                                       | Sirena da esterno                                   |
|                                                                       | Rivelatore puntuale di fumo                         |
|                                                                       | Rivelatore puntuale di fumo in controsoffitto       |
|                                                                       | Ripetitore led per rivelatore in controsoffitto     |
|                                                                       | Impianto di altoparlanti (diffusori sonori)         |



**UNIVERSITA' DEGLI STUDI DI CATANIA**  
A.P.S.E.Ma - A.Se.G.

Accordo quadro per interventi manutentivi vari presso il patrimonio immobiliare di Ateneo

Contratto applicativo per i lavori denominati  
"Interventi di adeguamento antincendio dell'Edificio 13 del Policlinico sito in via Santa Sofia n. 78  
Catania e dell'Edificio 06 - Laboratorio Singletron sito in C.U. via Santa Sofia n.64 Catania"

CUP: E68H23000690006

Progettista e Direttore dei Lavori  
Dott. Ing. Marco Aiello

MARCO  
AIELLO  
11.11.2024  
12:00:07  
GMT+01:00


Coordinatore della Sicurezza  
in fase di Progettazione ed Esecuzione  
Dott. Ing. Pierluigi Barbera

VISTI:  
Il R.U.P.  
Dott. Geol. Salvatore Maugeri

SALVATORE MAUGERI  
11.11.2024 14:52:35  
GMT+02:00

Il Coordinatore APSEMa  
Dott. Ing. Agatino Pappalardo

Il Dirigente ASaG  
Dott. Ing. Lucio Mannino

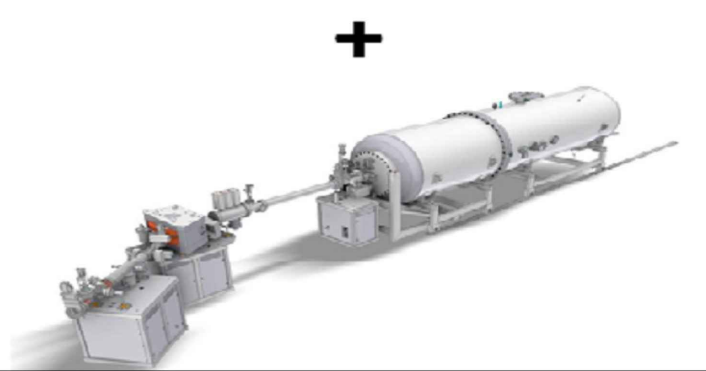

ADEGUAMENTO ANTINCENDIO

ARGOMENTO NUM. REVISIONE

A.PI 08 / 0

SCALA: 1:100  
FILE NAME: PSA\_P04\_Policlinico\_Ed13\_rev\_0.dwg  
CARTELLA: UNICTLAVORIPSAPerize2024/P04 PRATICA VVF: 17168

TITOLO ELABORATO:

POLICLINICO - EDIFICIO 13  
STATO DI PROGETTO  
PLANIMETRIA PIANO TERRA

|      |                    |            |         |            |           |
|------|--------------------|------------|---------|------------|-----------|
| 0    | EMISSIONE PROGETTO | 08/11/2024 | Aiello  | -          | -         |
| 1    |                    |            |         |            |           |
| 2    |                    |            |         |            |           |
| REV. | DESCRIZIONE        | DATA       | REDATTO | VERIFICATO | APPROVATO |