


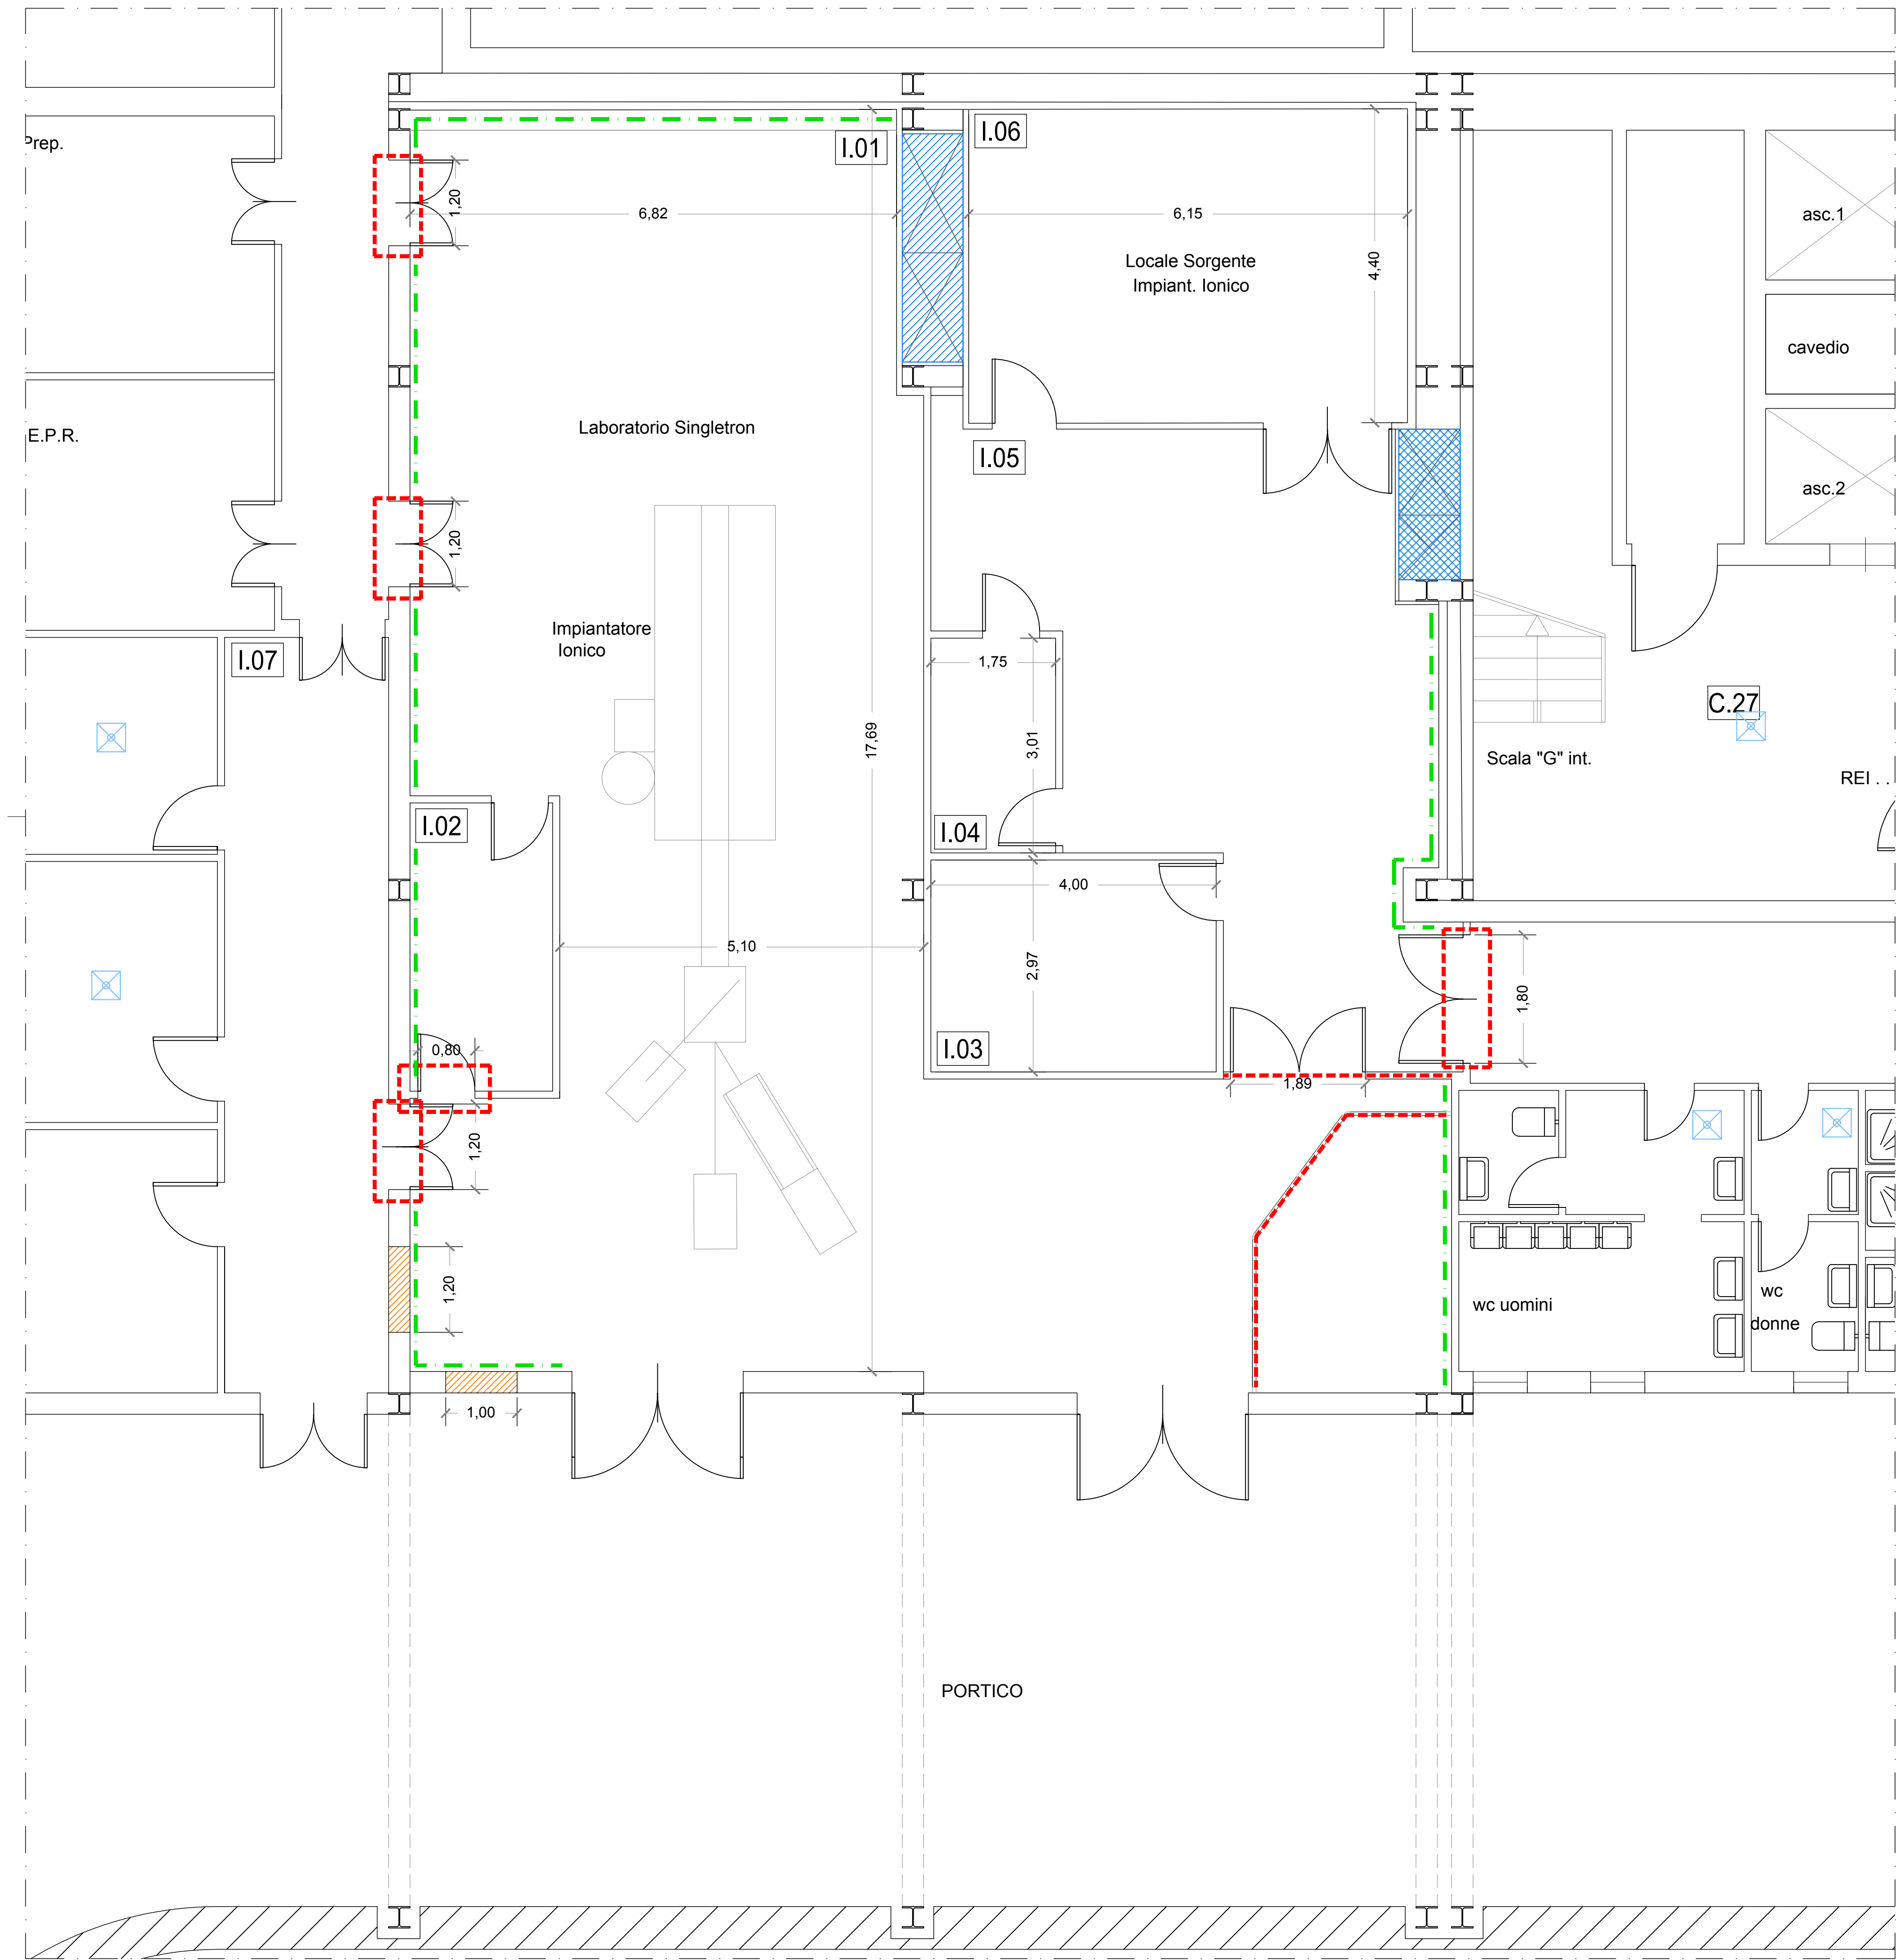

C.U. - Edificio 06 - stralcio Livello 0
SCALA 1:50

LEGENDA

LAVORAZIONE	RIF. COMPUTO
--- Rimozione infisso esistente (porta/finestra)	SIC 21.01.16
 Smontaggio e rimontaggio armadio esistente	ED_NP.01
 Smontaggio armadio esistente	ED_NP.02
--- Smontaggio e rimontaggio impianti esistenti	ED_NP.03
 Realizzazione varco su parete esistente	ED_NP.04



UNIVERSITA' DEGLI STUDI DI CATANIA
A.P.S.E.Ma - A.Se.G.

Accordo quadro per interventi manutentivi vari presso il patrimonio immobiliare di Ateneo
Contratto applicativo per i lavori denominati
"Interventi di adeguamento antincendio dell'Edificio 13 del Policlinico sito in via Santa Sofia n. 78 Catania e dell'Edificio 06 - Laboratorio Singletron sito in C.U. via Santa Sofia n.64 Catania"
CUP: E68H23000690006

Progettista e Direttore dei Lavori
Dott. Ing. Marco Aiello


MARCO
AIELLO
11.11.2024
12:00:07
GMT+01:00

Coordinatore della Sicurezza
in fase di Progettazione ed Esecuzione
Dott. Ing. Pierluigi Barbera

VISTI:
Il R.U.P.
Dott. Geol. Salvatore Maugeri

Il Coordinatore APSEMa
Dott. Ing. Agatino Pappalardo

Il Dirigente ASeG
Dott. Ing. Lucio Mannino

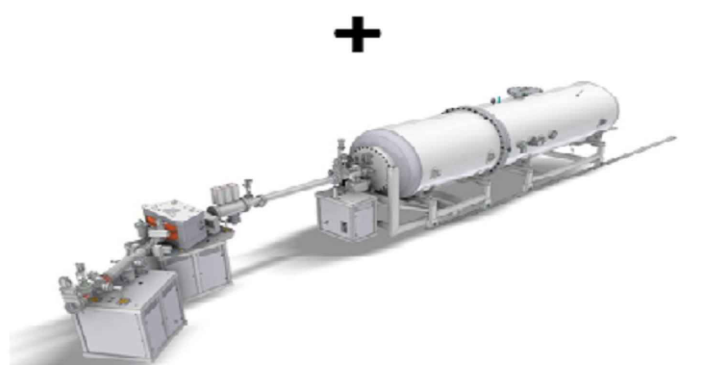

ADEGUAMENTO ANTINCENDIO

ARGOMENTO
B.PI

NUM.
01

REVISIONE
0

TITOLO ELABORATO:
C.U. EDIFICIO 06 - LAB. SINGLETRON
STATO DI FATTO

SCALA: 1:100
FILE NAME: PSA_P04_DFA_Singletron_rev_0.dwg
CARTELLA: UNICTLAVORIPSAIPerizia2024/P04 PRATICA VVF: 29514

0	EMISSIONE PROGETTO	08/11/2024	Aiello	-	-
1					
2					
REV.	DESCRIZIONE	DATA	REDATTO	VERIFICATO	APPROVATO