


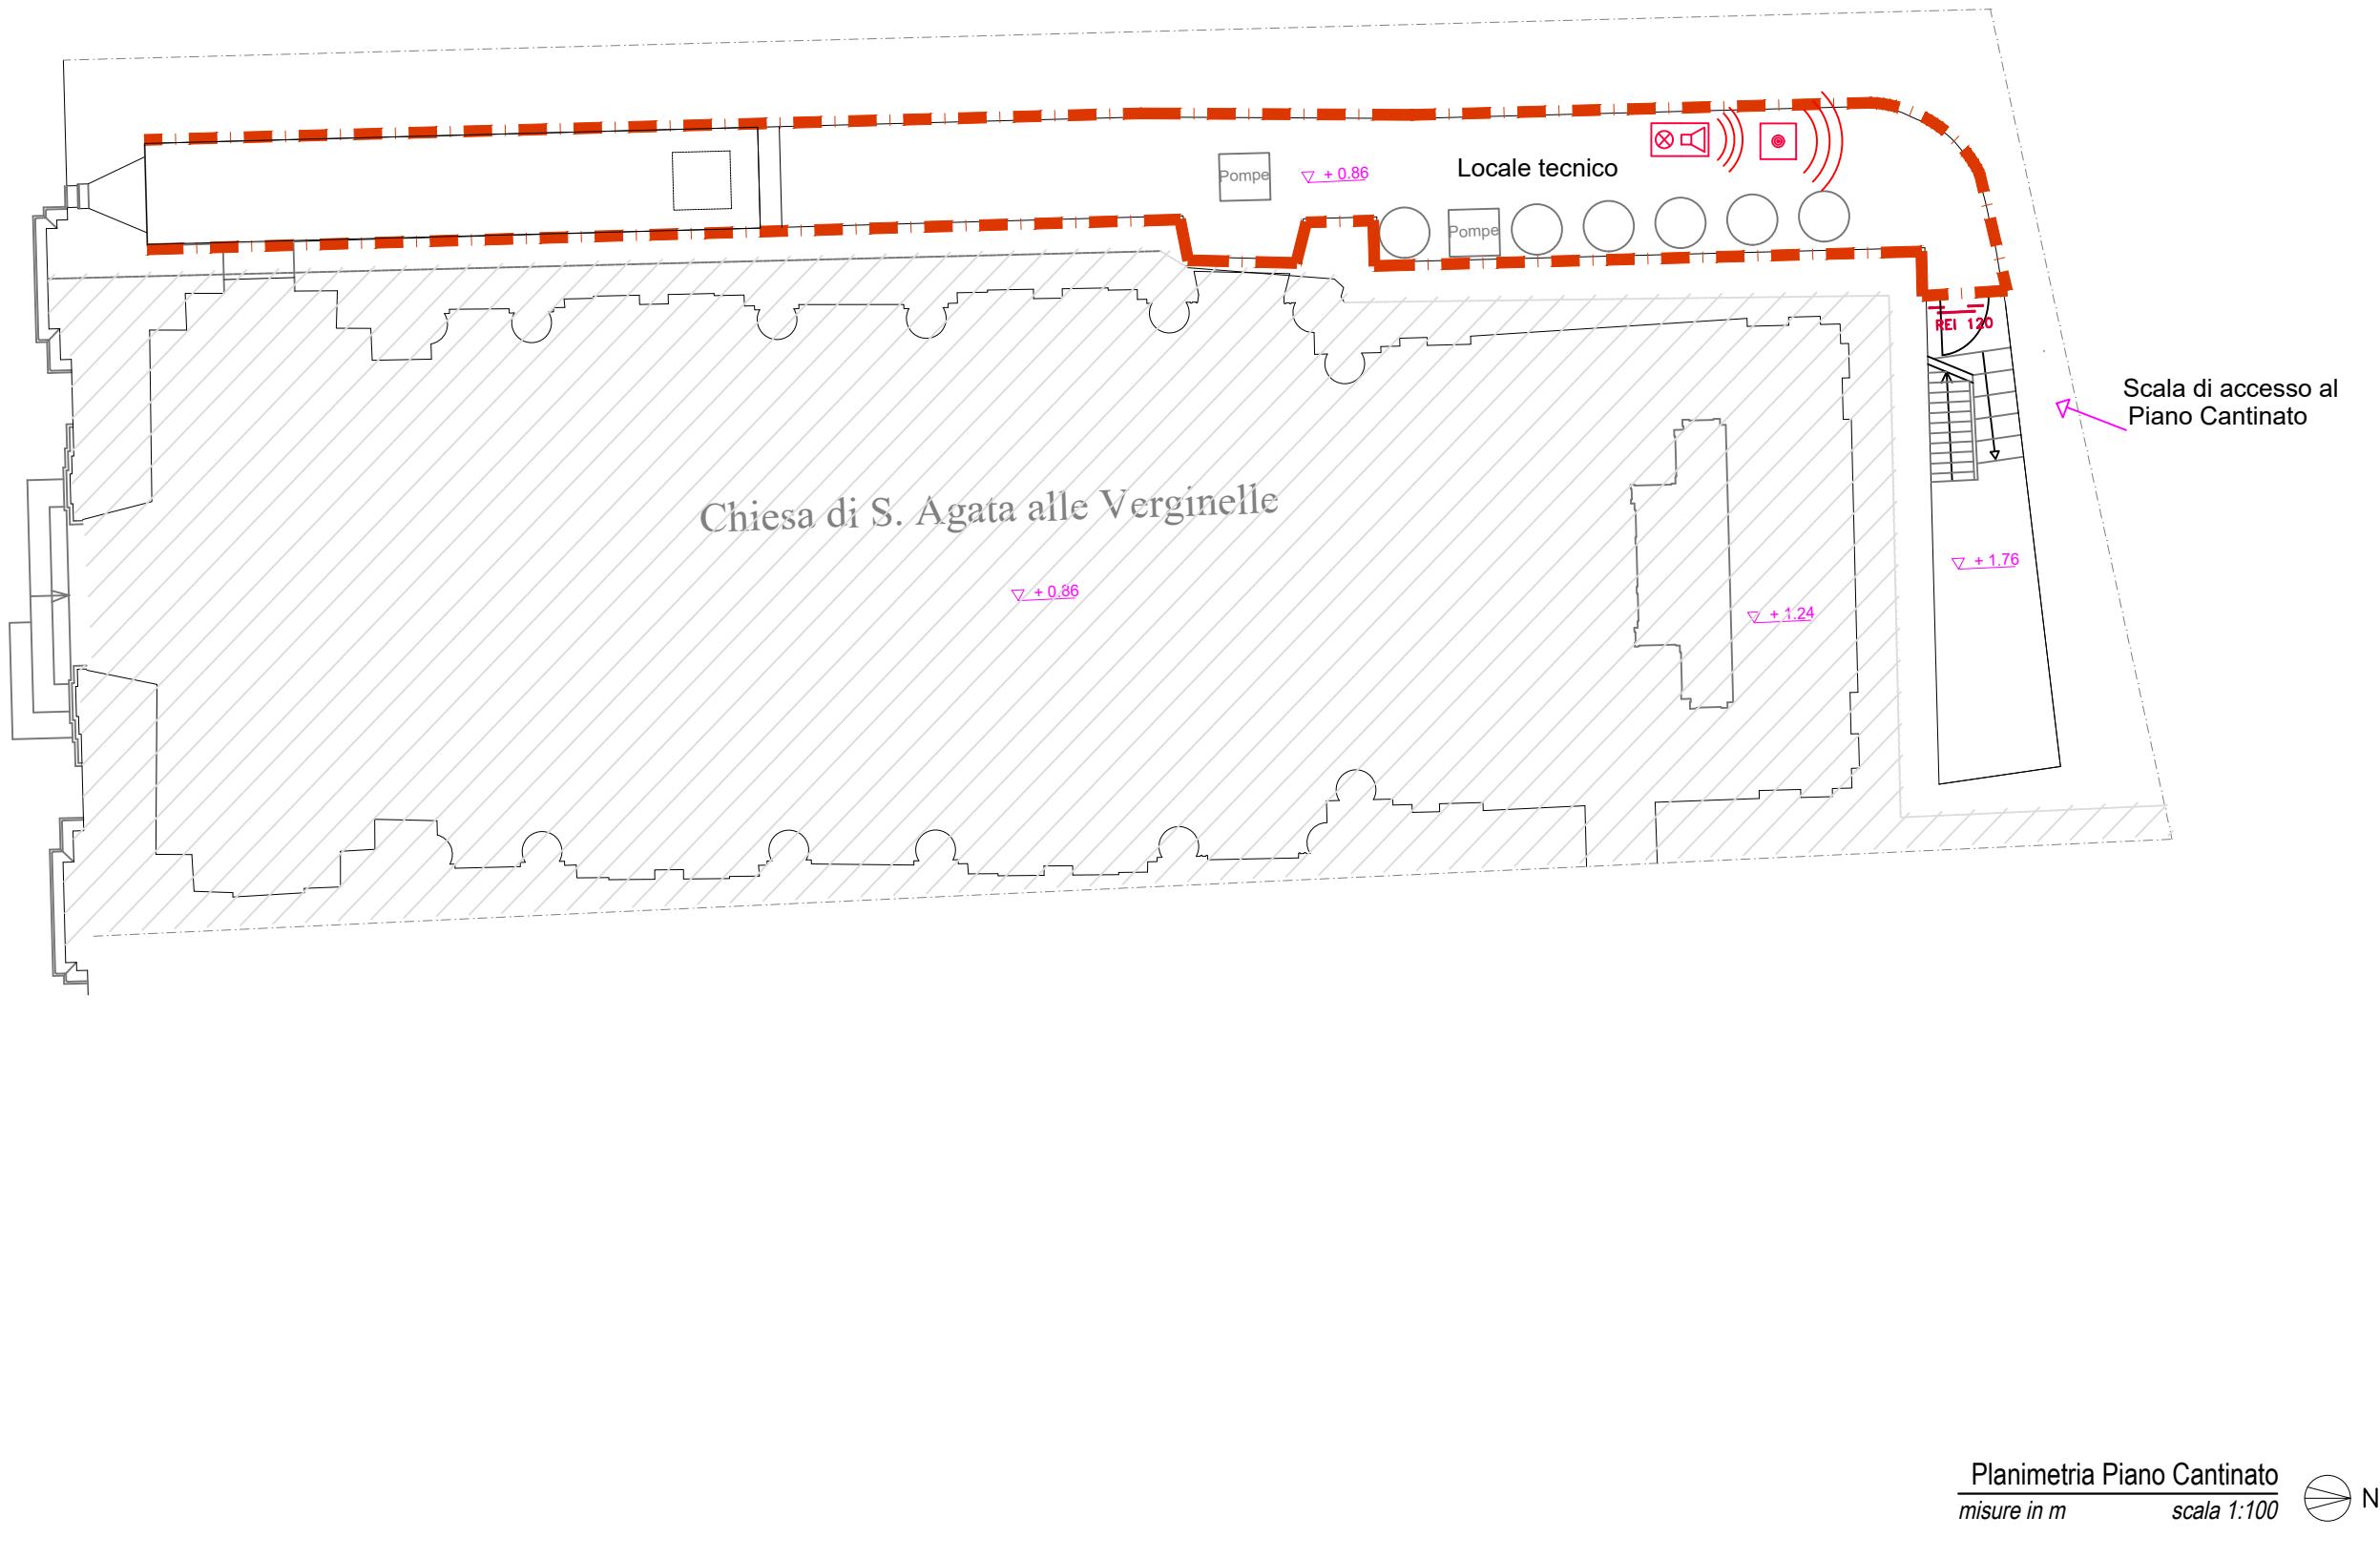

LEGENDA	
	Nomenclatura ambienti (P piano; nn numero ambiente)
	Controparete in cartongesso REI
	Parete in cartongesso REI
	Intonaco REI
	Controsoffitto REI
	Nuovi infissi
	Corpo illuminante con modulo per illuminazione di sicurezza
	Corpo illuminante per illuminazione di sicurezza SA
	Cassetta UNI - Idrante DN 45
	Attacco autopompa VV.F. - UNI 70
	Centrale Rivelazione Incendi indirizzata 4 loop
	Stazione di Alimentazione supervisionata
	Combinatore telefonico GSM
	Cablaggio loop sottotraccia
	Traslatore di segnale wireless con alimentazione da loop o da stazione di alimentazione supervisionata
	Rivelatore di fumi
	Pulsante di segnalazione manuale d'allarme wireless
	Pulsante di sgancio energia elettrica
	Pannello ottico-acustico di allarme incendi wireless
	Sirena d'allarme incendi da esterno
	Porta resistente al fuoco della classe REI indicata
	Impianto di estinzione automatica ad aerosol





UNIVERSITA' DEGLI STUDI DI CATANIA
A.P.S.E.Ma - A.Se.G.

Accordo quadro per interventi manutentivi vari presso il patrimonio immobiliare di Ateneo

Contratto applicativo per i lavori denominati
"Interventi di adeguamento antincendio del Plesso Le Verginelle
sito in Via Casa Nutrizione n. 36 - Catania"

CUP: E68H23000690006

Coordinatore della progettazione e Direttore dei Lavori
Dott. Ing. Marco Aiello

Progettisti
Aspetti edili
Dott.ssa Ing. Antonella Tabi

Aspetti architettonici
Dott. Arch. Sebastiano Pulvirenti


Coordinatore della Sicurezza in fase di Progettazione
Dott. Ing. Andrea Marchese

Coordinatore della Sicurezza in fase di Esecuzione
Dott. Ing. Salvatore Pulvirenti

VISTI:
Il R.U.P.
Dott. Geol. Salvatore Maugeri

Il Coordinatore APSEMa
Dott. Ing. Agostino Pappalardo

Il Dirigente ASeG
Dott. Ing. Lupo Martino

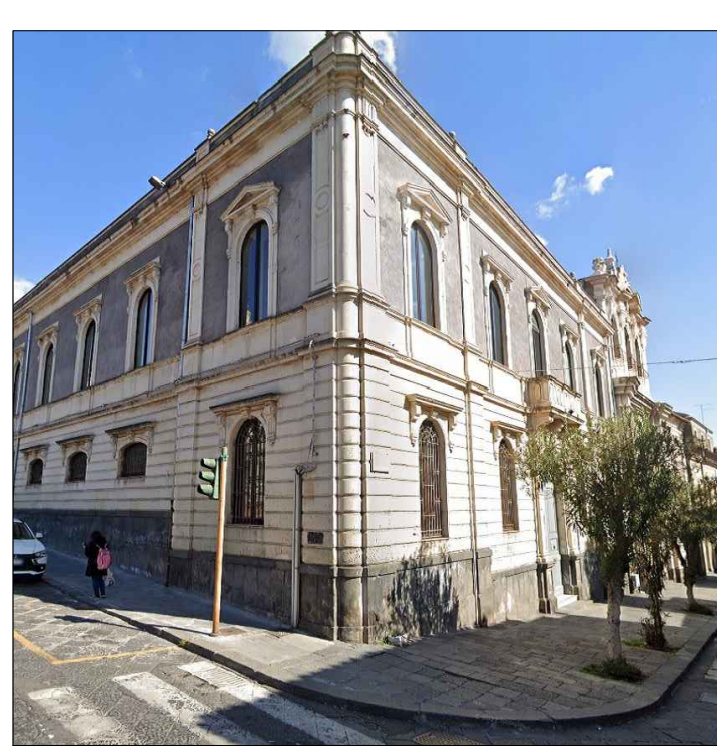

ARGOMENTO	NUM.	REVISIONE
PI	04	0

SCALA: 1:100
FILE NAME: PSA_P02_Plesso_Verginelle_rev.5.dwg
CARTELLA: UNICLAVORIPSAPerenza2024P02 PRATICA VVF

TITOLO ELABORATO:

STATO DI PROGETTO
PLANIMETRIA PIANO CANTINATO (+0,00)
PLANIMETRIA PIANO TERRA (+4,10)

0	EMISSIONE PROGETTO	21/10/2024	Tabi	S. Pulvirenti	Aiello
1					
2					
REV.	DESCRIZIONE	DATA	REDATTO	VERIFICATO	APPROVATO