


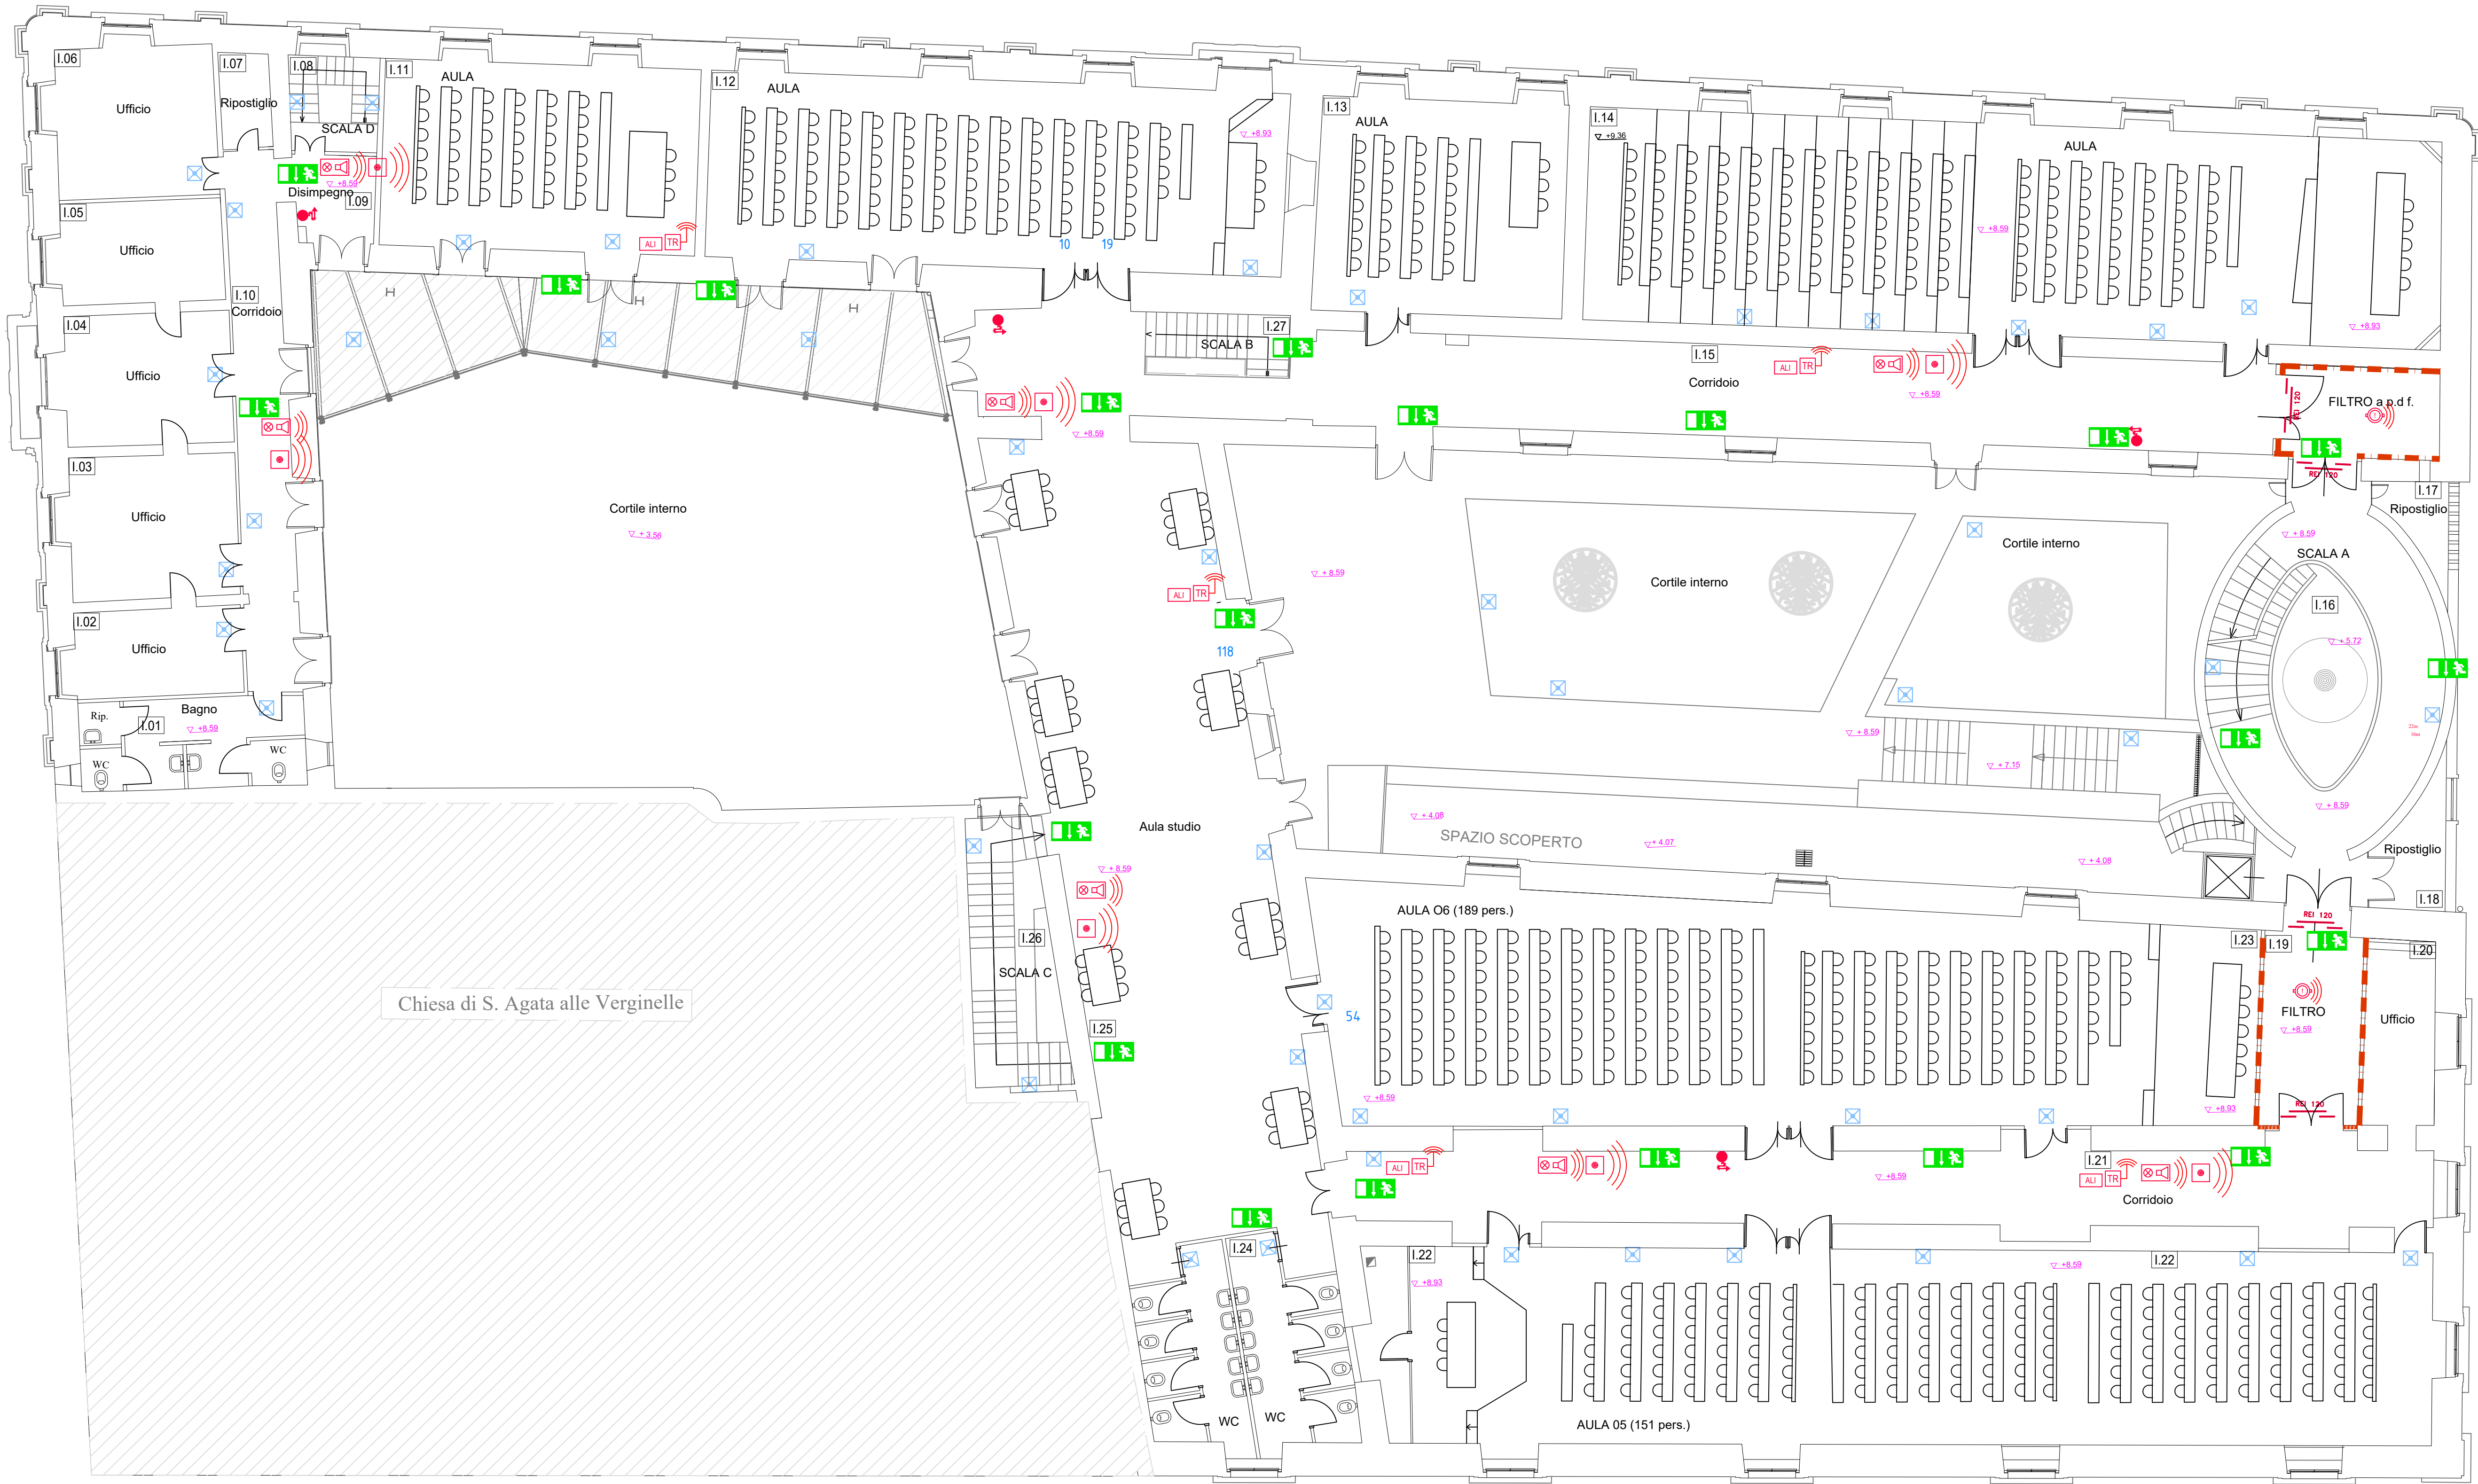

Planimetria Piano Primo
misure in m scala 1:100


LEGENDA	
P.nn	Nomenclatura ambienti (P piano; nn numero ambiente)
---	Controparete in cartongesso REI
—	Parete in cartongesso REI
—	Intonaco REI
—	Controsoffitto REI
—	Nuovi infissi
☒	Corpo illuminante con modulo per illuminazione di sicurezza
☒	Corpo illuminante per illuminazione di sicurezza SA
☒	Cassetta UNI - Idrante DN 45
—	Attacco autopompa VV.F., UNI 70
☒	Centrale Rivelazione Incendi indirizzata 4 loop
☒	Stazione di Alimentazione supervisionata
☒	Combinatore telefonico GSM
—	Cablaggio loop sottotraccia
☒	Traslatore di segnale wireless con alimentazione da loop o da stazione di alimentazione supervisionata
☒	Rivelatore di fumi
☒	Pulsante di segnalazione manuale d'allarme wireless
☒	Pulsante di sgancio energia elettrica
☒	Pannello ottico-acustico di allarme incendi wireless
☒	Sirena d'allarme incendi da esterno
—	Porta resistente al fuoco della classe REI indicata
☒	Impianto di estinzione automatica ad aerosol



UNIVERSITA' DEGLI STUDI DI CATANIA
A.P.S.E.Ma - A.Se.G.

Accordo quadro per interventi manutentivi vari presso il patrimonio immobiliare di Ateneo
Contratto applicativo per i lavori denominati
"Interventi di adeguamento antincendio del Plesso Le Verginelle
sito in Via Casa Nutrizione n. 36 - Catania"
CUP: E68H23000690006

 Coordinatore della progettazione e Direttore dei Lavori
Dott. Ing. Marco Aiello
Progettisti
Aspetti edili
Dott.ssa Ing. Antonella Taibi
Aspetti architettonici
Dott. Arch. Sebastiano Pulvirenti
Coordinatore della Sicurezza in fase di Progettazione
Dott. Ing. Andrea Marchese
Coordinatore della Sicurezza in fase di Esecuzione
Dott. Ing. Salvatore Pulvirenti
VISTI:
Il R.U.P.
Dott. Geol. Salvatore Maugeri
Il Coordinatore APSEMa
Dott. Ing. Agatino Pappalardo
Il Dirigente ASeG
Dott. Ing. Lucio Mannino



ADEGUAMENTO ANTINCENDIO

ARGOMENTO	NUM.	REVISIONE
PI	05	0
SCALA:	1:100	
FILE NAME:	PSA_P02_Plesso_Verginelle_rev.0.dwg	
CARTELLA:	UNICTLAVORIPSA/Parozzi2024/P02	PRATICA VVF:

TITOLO ELABORATO:
STATO DI PROGETTO
PLANIMETRIA PIANO PRIMO
(+8,59)

0	EMISSIONE PROGETTO	21/10/2024	Taibi	S. Pulvirenti	Aiello
1					
2					
REV.	DESCRIZIONE	DATA	REDATTO	VERIFICATO	APPROVATO