


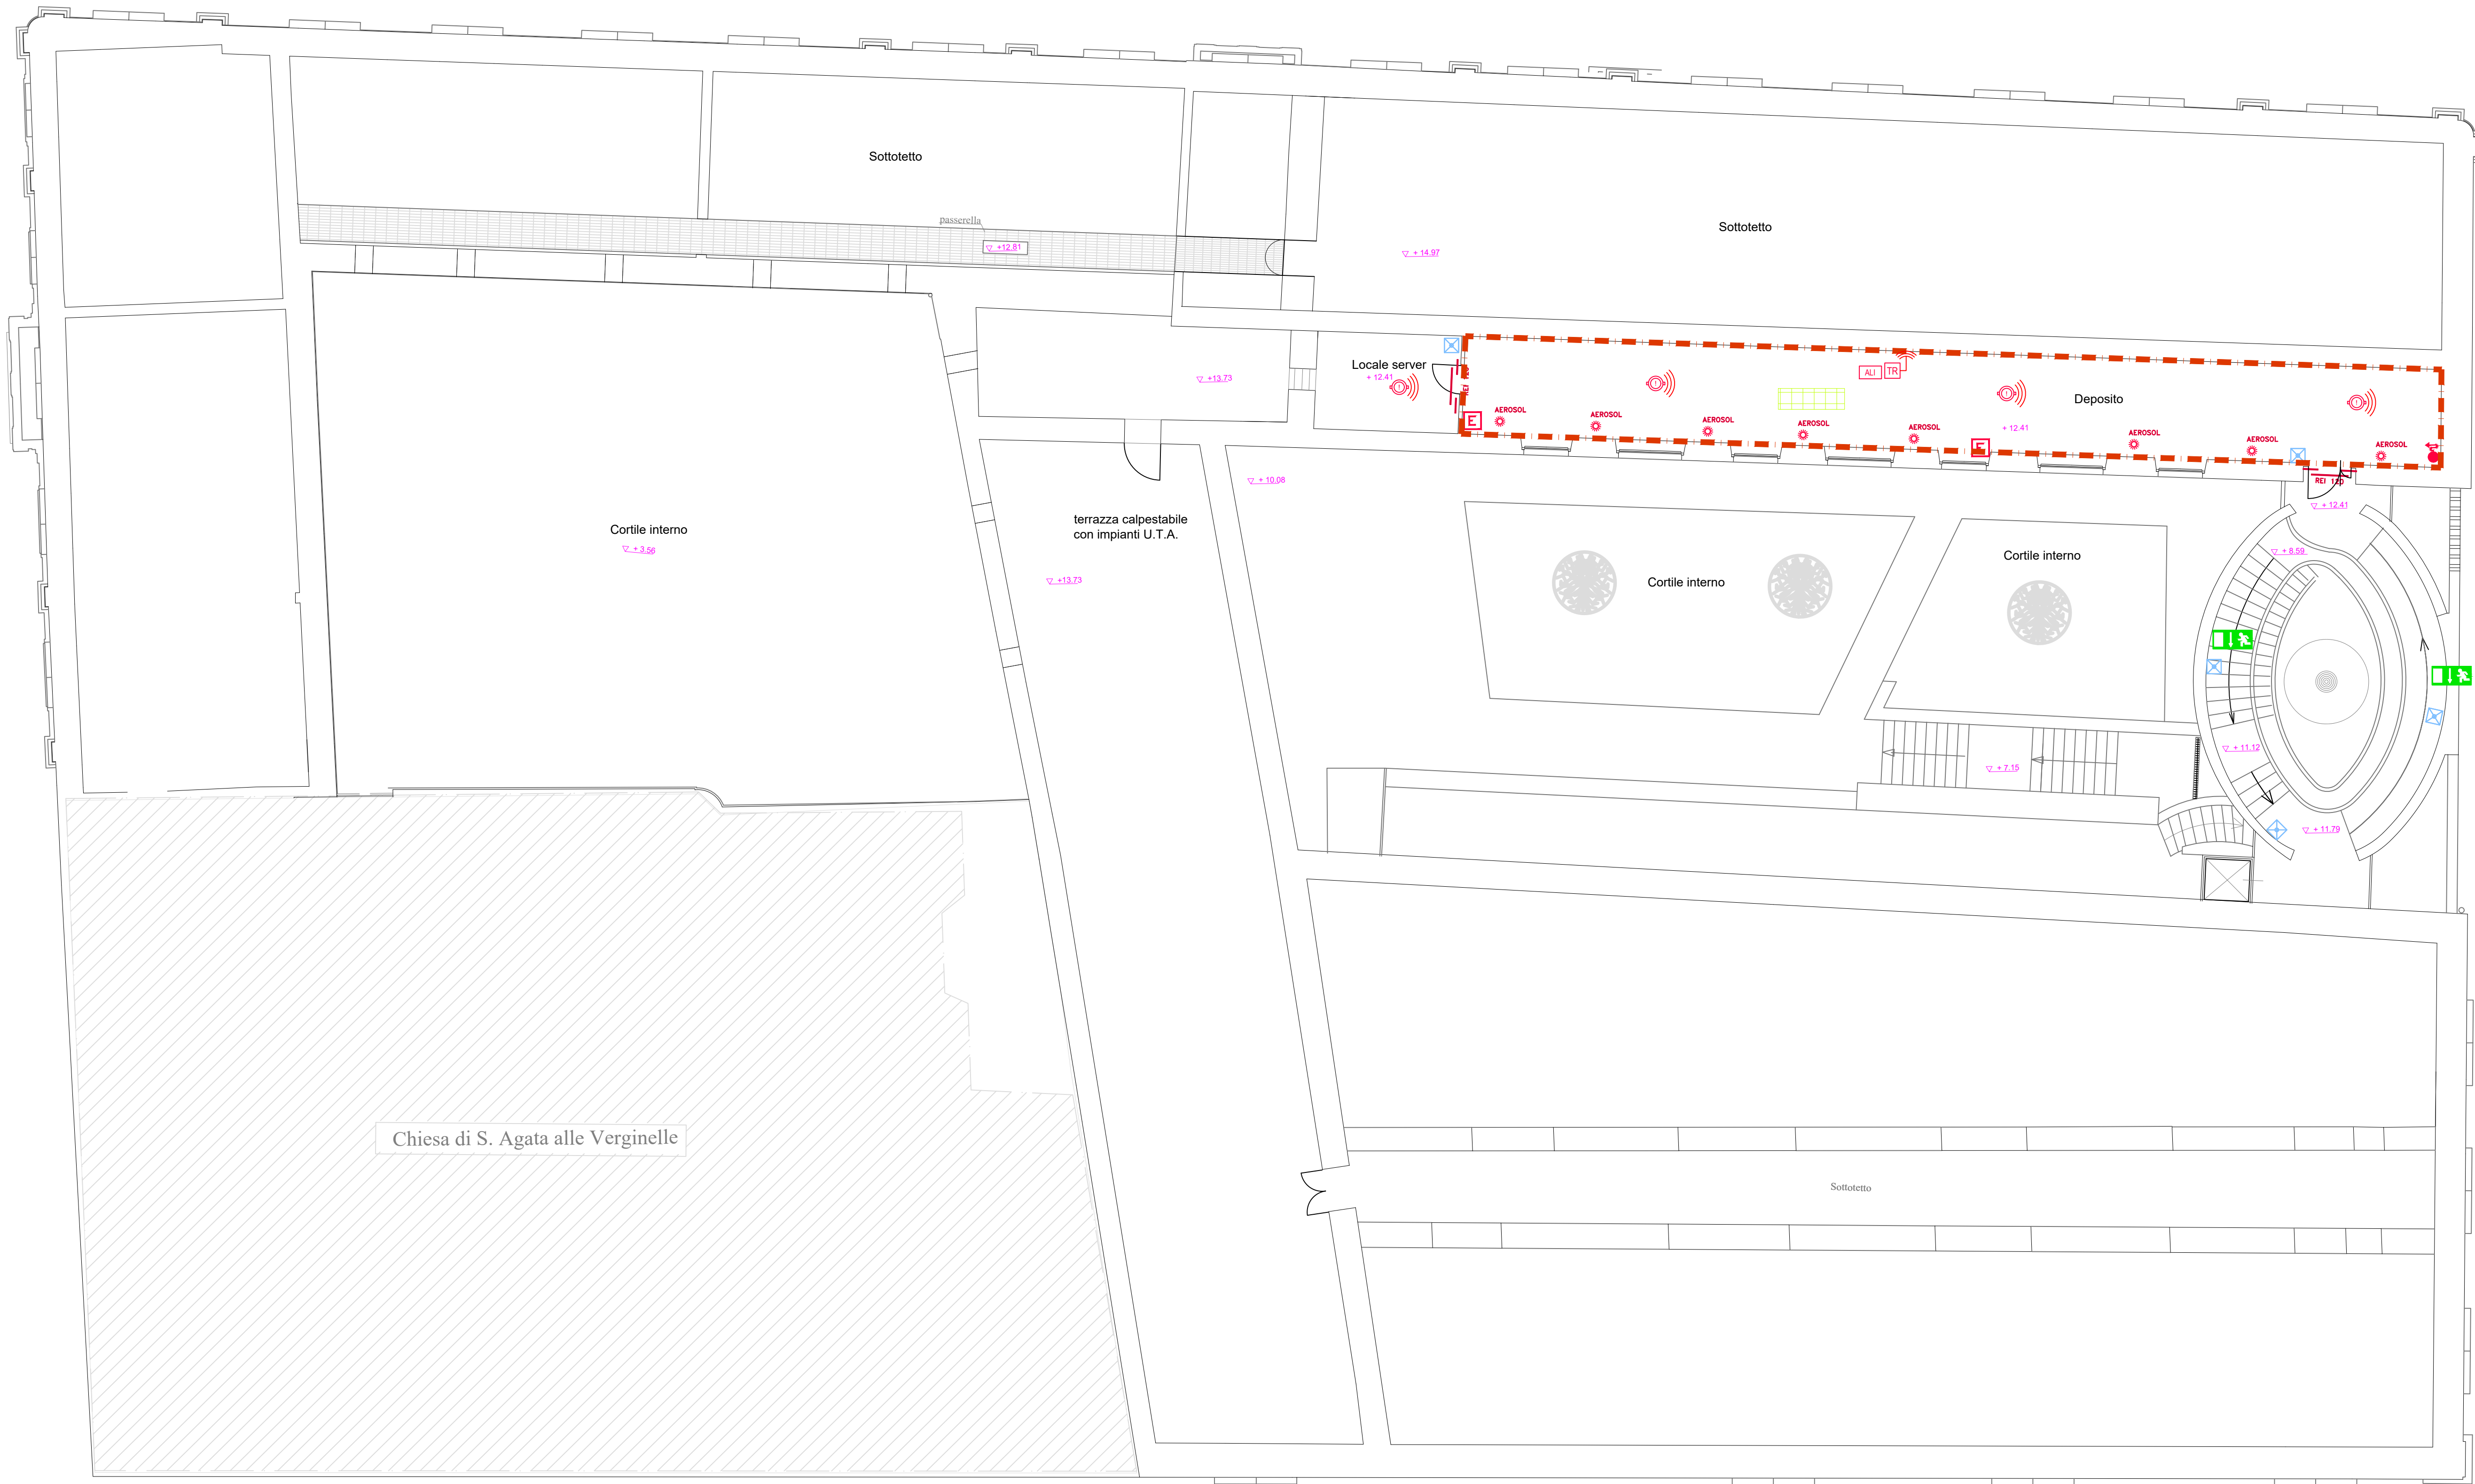

Planimetria Piano Ammezzato
misure in m scala 1:100

L E G E N D A	
<div>P.nn</div>	Nomenclatura ambienti (P piano; nn numero ambiente)
<div></div>	Controparete in cartongesso REI
<div></div>	Parete in cartongesso REI
<div></div>	Intonaco REI
<div></div>	Controsoffitto REI
<div></div>	Nuovi infissi
<div></div>	Corpo illuminante con modulo per illuminazione di sicurezza
<div></div>	Corpo illuminante per illuminazione di sicurezza SA
<div></div>	Cassetta UNI - Idrante DN 45
<div></div>	Attacco autopompa VV.F., UNI 70
<div>CRI</div>	Centrale Rivelazione Incendi indirizzata 4 loop
<div>ALI</div>	Stazione di Alimentazione supervisionata
<div>GSM</div>	Combinatore telefonico GSM
<div></div>	Cablaggio loop sottotraccia
<div>TR</div>	Traslatore di segnale wireless con alimentazione da loop o da stazione di alimentazione supervisionata
<div></div>	Rivelatore di fumi
<div></div>	Pulsante di segnalazione manuale d'allarme wireless
<div></div>	Pulsante di sgancio energia elettrica
<div></div>	Pannello ottico-acustico di allarme incendi wireless
<div></div>	Sirena d'allarme incendi da esterno
<div></div>	Porta resistente al fuoco della classe REI indicata
<div>AEROSOL</div>	Impianto di estinzione automatica ad aerosol



UNIVERSITA' DEGLI STUDI DI CATANIA
A.P.S.E.Ma - A.Se.G.

Accordo quadro per interventi manutentivi vari presso il patrimonio immobiliare di Ateneo

Contratto applicativo per i lavori denominati
"Interventi di adeguamento antincendio del Plesso Le Verginelle
sito in Via Casa Nutrizione n. 36 - Catania"

CUP: E68H23000690006

Coordinatore della progettazione e Direttore dei Lavori
Dott. Ing. Marco Aiello

Progettisti
Aspetti edili
Dott.ssa Ing. Antonella Taibi

Aspetti architettonici
Dott. Arch. Sebastiano Pulvirenti

Coordinatore della Sicurezza in fase di Progettazione
Dott. Ing. Andrea Marchese

Coordinatore della Sicurezza in fase di Esecuzione
Dott. Ing. Salvatore Pulvirenti

VISTI:
Il R.U.P.
Dott. Geol. Salvatore Maugeri

Il Coordinatore APSEMa
Dott. Ing. Agatino Pappalardo

Il Dirigente ASeG
Dott. Ing. Lucio Mannino

MARCO AIELLO
12.11.2024
22:11:13
GMT+01:00

Salvatore
Maugeri
12.11.2024
15:17:28
GMT+02:00



ADEGUAMENTO ANTINCENDIO

ARGOMENTO
PI

NUM.
06

REVISIONE
0

TITOLO ELABORATO:
STATO DI PROGETTO
PLANIMETRIA PIANO AMMEZZATO
(+12,41)

0	EMISSIONE PROGETTO	21/10/2024	Taibi	S. Pulvirenti	Aiello
1					
2					
REV.	DESCRIZIONE	DATA	REDATTO	VERIFICATO	APPROVATO