


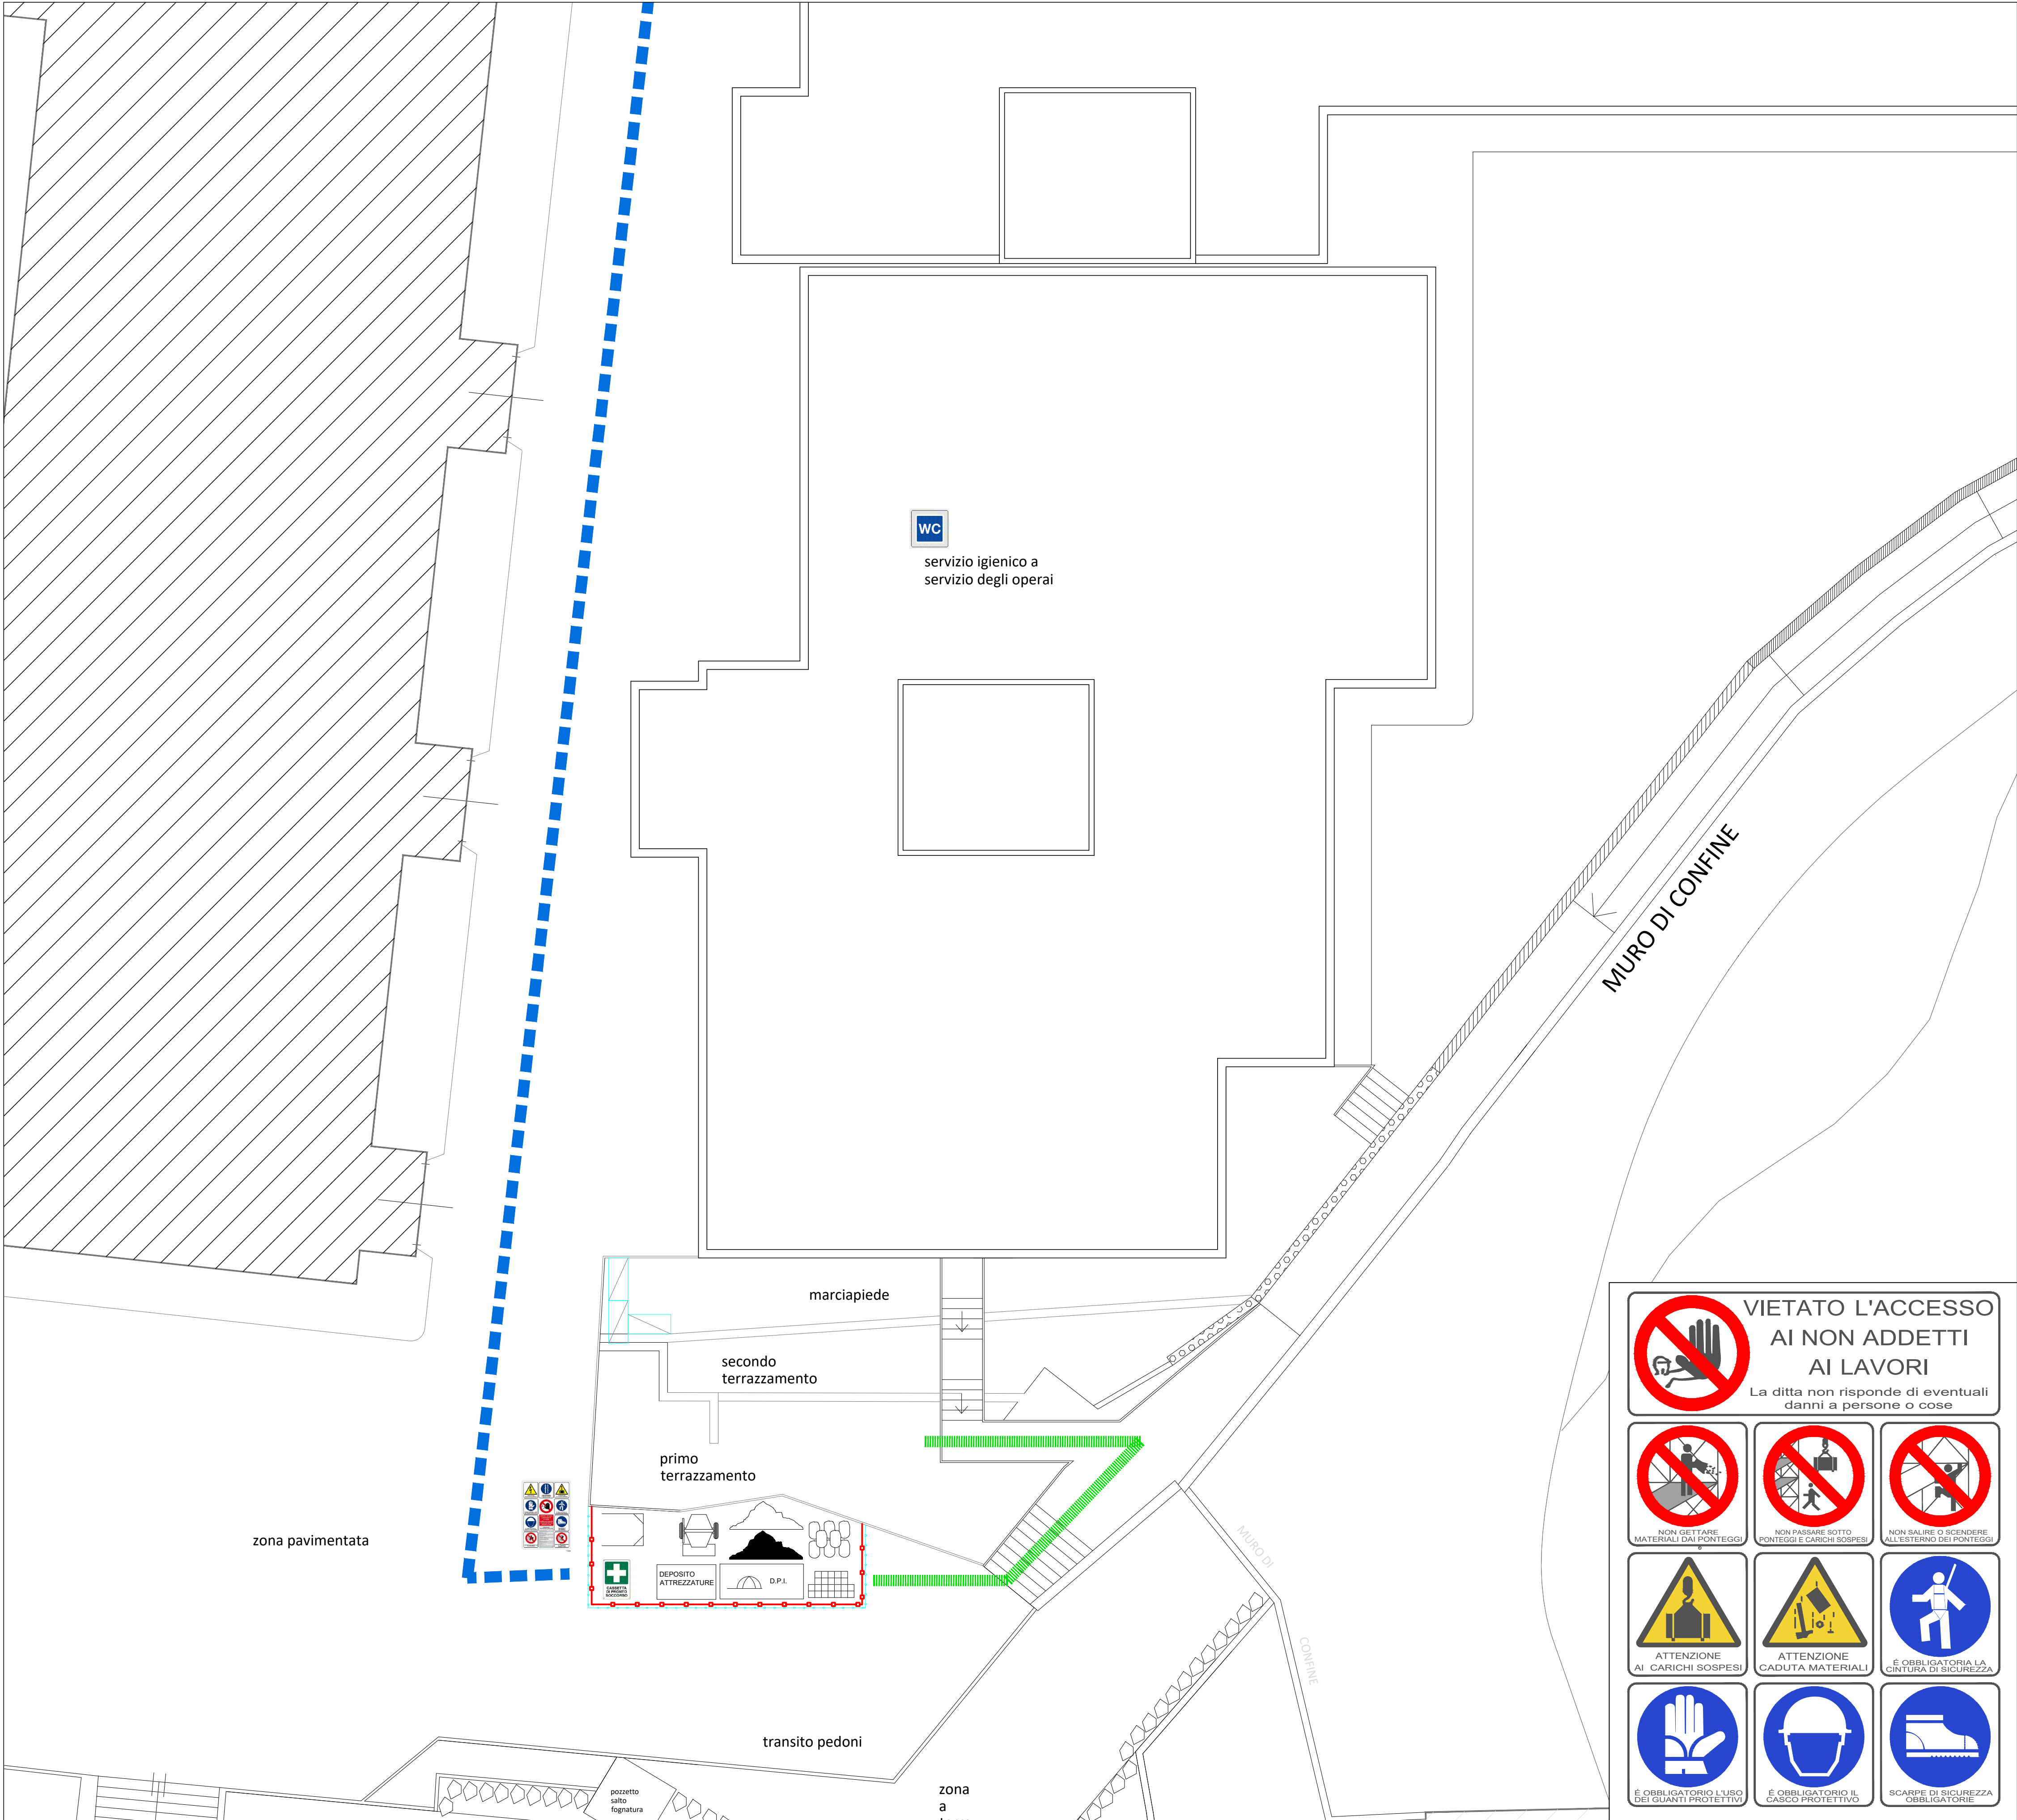

PLANIMETRIA GENERALE STATO DI FATTO
scala 1:100

LEGENDA LAYOUT	
	RECINZIONE RETE ESTRUSA HDPE
	RECINZIONE MODULARE H=200 CM
	PERCORSO MEZZI DI CANTIERE
	PERCORSO PEDONALE OPERAI
	PONTEGGIO
	DEPOSITO PONTEGGI
	DEPOSITO ATTREZZATURE
	DEPOSITO D.P.I.
	SERVIZI IGIENICI
	CASSETTA PRONTO SOCCORSO
	CARTELLI DI CANTIERE
	STOCCAGGIO LATERIZI, ETC.
	STOCCAGGIO SACCHI DI CEMENTO O SIMILARI
	STOCCAGGIO MATERIALI SCIOLTI
	STOCCAGGIO MATERIALI DI RISULTA
	BETONIERA

UNIVERSITÀ degli STUDI di CATANIA

Area della Progettazione, dello Sviluppo Edilizio e della Manutenzione

Denominazione progetto		Progetto N°	
"Riqualificazione energetica centrali tecnologiche d'Ateneo presso edificio B11 nel C.U. S. Sofia Catania" - CUP: E68H22000580005		16-24	

visto il R.U.P.:
dott. ing. G. Castrogiovanni

Giuseppe Castrogiovanni
10.10.2024
07:41:07
GMT+01:00

visto il Coordinatore A.P.S.E.Ma.:
dott. ing. A. Pappalardo

PROGETTISTI:
Opere Edili:
geom. I. Parisi

Impianto elettrico:
dott. F. La Spina

Sicurezza in fase di progettazione:
dott. ing. A. M. Marchese

PROGETTO ESECUTIVO		Progetto della Sicurezza	
Titolo elaborato		Documento / Tavola N°	Scala
LAYOUT DI CANTIERE		SC_06	1:100
		Data	Revisione
		Ottobre 2024	0

Nome file : 16-24_SC_06_Layout di Cantiere_0.dwg		Tabella revisioni	
Rev.	Data	Descrizione	Redatto
0	Ottobre 2024	emissione progetto	Ing. Andrea Mario Marchese
1			
2			
3			