


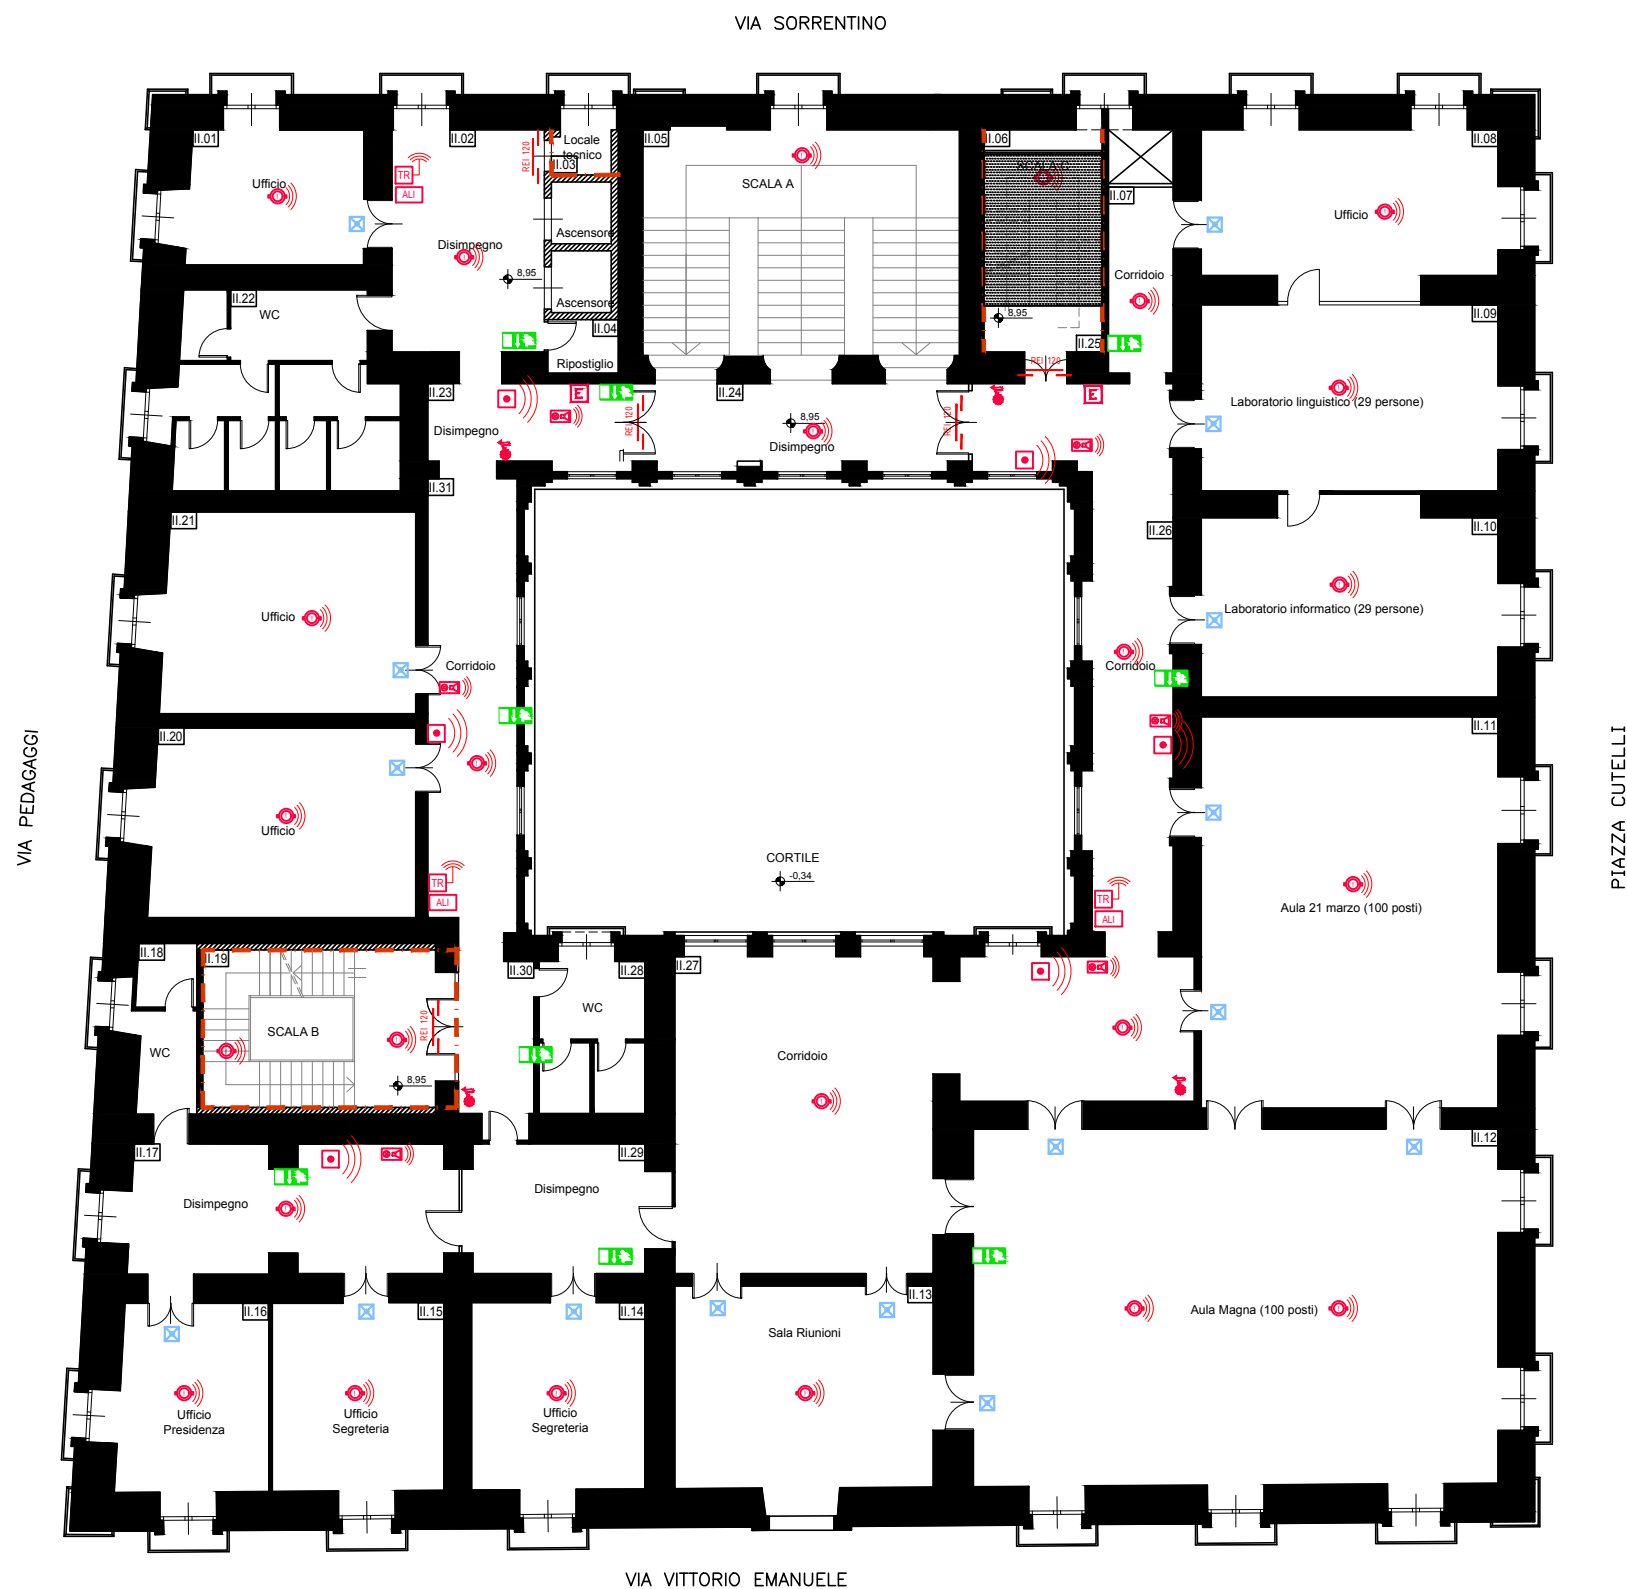

LEGENDA	
P.n°	Nomenclatura ambienti (P piano; nn numero ambiente)
	Controparete in cartongesso REI
	Parete in cartongesso REI
	Intonaco REI
	Controsoffitto REI
	Nuovi infissi
	Corpo illuminante con modulo per illuminazione di sicurezza
	Corpo illuminante per illuminazione di sicurezza SA
	Cassetta UNI - Idrante DN 45
	Attacco autopompa VV.F., UNI 70
	Estintore
	Centrale Rivelazione Incendi indirizzata 4 loop
	Stazione di Alimentazione supervisionata
	Combinatore telefonico GSM
	Cablaggio loop sottotraccia
	Traslatore di segnale wireless con alimentazione da loop o da stazione di alimentazione supervisionata
	Pannello ottico-acustico di allarme incendi wireless
	Pulsante di segnalazione manuale d'allarme wireless
	Pulsante di sgancio energia elettrica
	Pannello ottico-acustico di allarme incendi wireless
	Sirena d'allarme incendi da esterno
	Porta resistente al fuoco della classe REI indicata
	Impianto di estinzione ad attivazione automatica


UNIVERSITA' DEGLI STUDI DI CATANIA
A.P.S.E.Ma - A.Se.G.

Accordo quadro per interventi manutentivi vari presso il patrimonio immobiliare di Ateneo

Contratto applicativo per i lavori denominati
"Interventi di adeguamento antincendio di Palazzo Pedagaggi
sito in Via Vittorio Emanuele II n. 49 - Catania"

CUP: E68H23000690006

Coordinatore della progettazione e Direttore dei Lavori
Dott. Ing. Marco Aiello

Progettisti
Aspetti edili
Dott. Ing. Andrea Scuderi

Aspetti architettonici
Dott. Arch. Angelo Fragalà

Coordinatore della Sicurezza
in fase di Progettazione ed Esecuzione
Dott. Ing. Pierluigi Barbera

VISTI:
Il R.U.P.
Dott. Geol. Salvatore Maugeri

Il Coordinatore APSEMa
Dott. Ing. Agatino Pappalardo

Il Dirigente ASeG
Dott. Ing. Lucio Mannino



ADEGUAMENTO ANTINCENDIO

ARGOMENTO	NUM.	REVISIONE
PI	07	0
SCALA:	1:100	
FILE NAME:	PSA_P03_Palazzo_Pedagaggi_rev_0.dwg	
CARTELLA:	UNICTLAVORIPSAIPeriodo2024/P03	PRATICA VVF:

TITOLO ELABORATO:
PROGETTO
PLANIMETRIA PIANO SECONDO
(+8,95)

0	EMISSIONE PROGETTO	08/11/2024	Scuderi	-	Aiello
1					
2					
REV.	DESCRIZIONE	DATA	REDATTO	VERIFICATO	APPROVATO

Planimetria Piano Secondo
misure in m scala 1:100

