


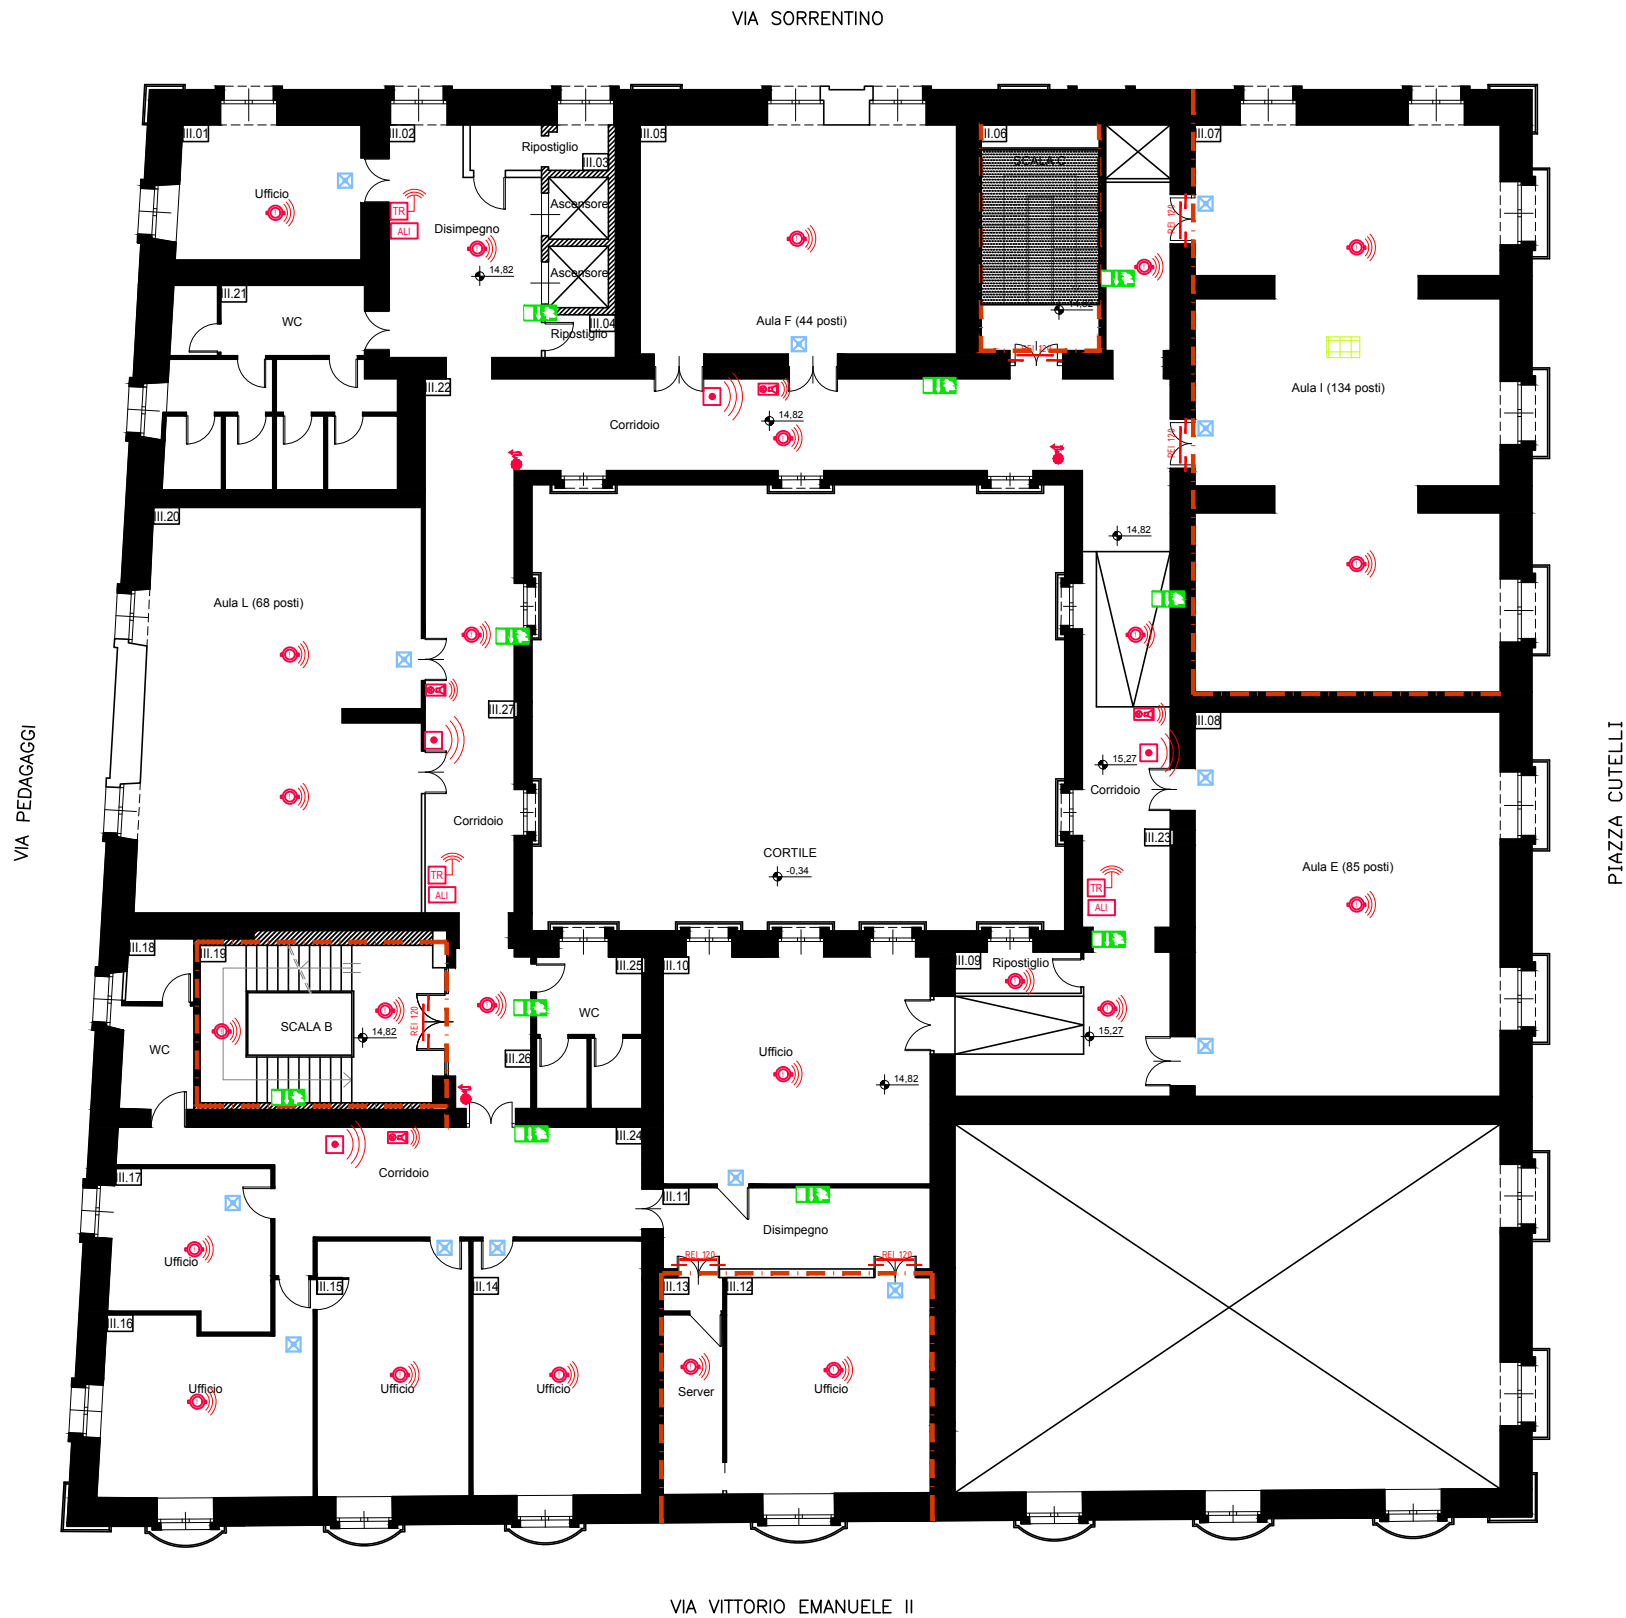

Planimetria Piano Terzo  
misure in m scala 1:100



| LEGENDA |                                                                                                        |
|---------|--------------------------------------------------------------------------------------------------------|
| P.nn    | Nomenclatura ambienti (P piano; nn numero ambiente)                                                    |
|         | Controparete in cartongesso REI                                                                        |
|         | Parete in cartongesso REI                                                                              |
|         | Intonaco REI                                                                                           |
|         | Controsoffitto REI                                                                                     |
|         | Nuovi infissi                                                                                          |
|         | Corpo illuminante con modulo per illuminazione di sicurezza                                            |
|         | Corpo illuminante per illuminazione di sicurezza SA                                                    |
|         | Cassetta UNI - Idrante DN 45                                                                           |
|         | Attacco autopompa VV.F., UNI 70                                                                        |
|         | Estintore                                                                                              |
|         | Centrale Rivelazione Incendi indirizzata 4 loop                                                        |
|         | Stazione di Alimentazione supervisionata                                                               |
|         | Combinatore telefonico GSM                                                                             |
|         | Cablaggio loop sottotraccia                                                                            |
|         | Traslatore di segnale wireless con alimentazione da loop o da stazione di alimentazione supervisionata |
|         | Pannello ottico-acustico di allarme incendi wireless                                                   |
|         | Pulsante di segnalazione manuale d'allarme wireless                                                    |
|         | Pulsante di sgancio energia elettrica                                                                  |
|         | Pannello ottico-acustico di allarme incendi wireless                                                   |
|         | Sirena d'allarme incendi da esterno                                                                    |
|         | Porta resistente al fuoco della classe REI indicata                                                    |
|         | Impianto di estinzione ad attivazione automatica                                                       |

**UNIVERSITA' DEGLI STUDI DI CATANIA**  
A.P.S.E.Ma - A.Se.G.

Accordo quadro per interventi manutentivi vari presso il patrimonio immobiliare di Ateneo

**Contratto applicativo per i lavori denominati**  
**"Interventi di adeguamento antincendio di Palazzo Pedagaggi**  
**sito in Via Vittorio Emanuele II n. 49 - Catania"**

**CUP: E68H2300690006**

**Coordinatore della progettazione e Direttore dei Lavori**  
Dott. Ing. Marco Aiello

**Progettisti**  
**Aspetti edili**  
Dott. Ing. Andrea Scuderi

**Aspetti architettonici**  
Dott. Arch. Angelo Fragalà

**Coordinatore della Sicurezza**  
**in fase di Progettazione ed Esecuzione**  
Dott. Ing. Pierluigi Barbera

**VISTI:**  
II R.U.P.  
Dott. Geol. Salvatore Maugeri

**II Coordinatore APSEMa**  
Dott. Ing. Agatino Pappalardo

**II Dirigente ASeG**  
Dott. Ing. Lucio Mannino

**ADEGUAMENTO ANTINCENDIO**

| ARGOMENTO | NUM. | REVISIONE |
|-----------|------|-----------|
| PI        | 08   | 0         |

|            |                                     |
|------------|-------------------------------------|
| SCALA:     | 1:100                               |
| FILE NAME: | PSA_P03_Palazzo_Pedagaggi_rev.0.dwg |
| CARTELLA:  | UNICTLAVORIPSAPerse2024P03          |

|                   |                                                 |
|-------------------|-------------------------------------------------|
| TITOLO ELABORATO: | PROGETTO<br>PLANIMETRIA PIANO TERZO<br>(+14,82) |
|-------------------|-------------------------------------------------|

|      |                    |            |         |            |           |
|------|--------------------|------------|---------|------------|-----------|
| 0    | EMISSIONE PROGETTO | 08/11/2024 | Scuderi | -          | Aiello    |
| 1    |                    |            |         |            |           |
| 2    |                    |            |         |            |           |
| REV. | DESCRIZIONE        | DATA       | REDATTO | VERIFICATO | APPROVATO |