


Pianta Piano Rialzato Ammezzato - STATO DI FATTO

SCALA 1:100

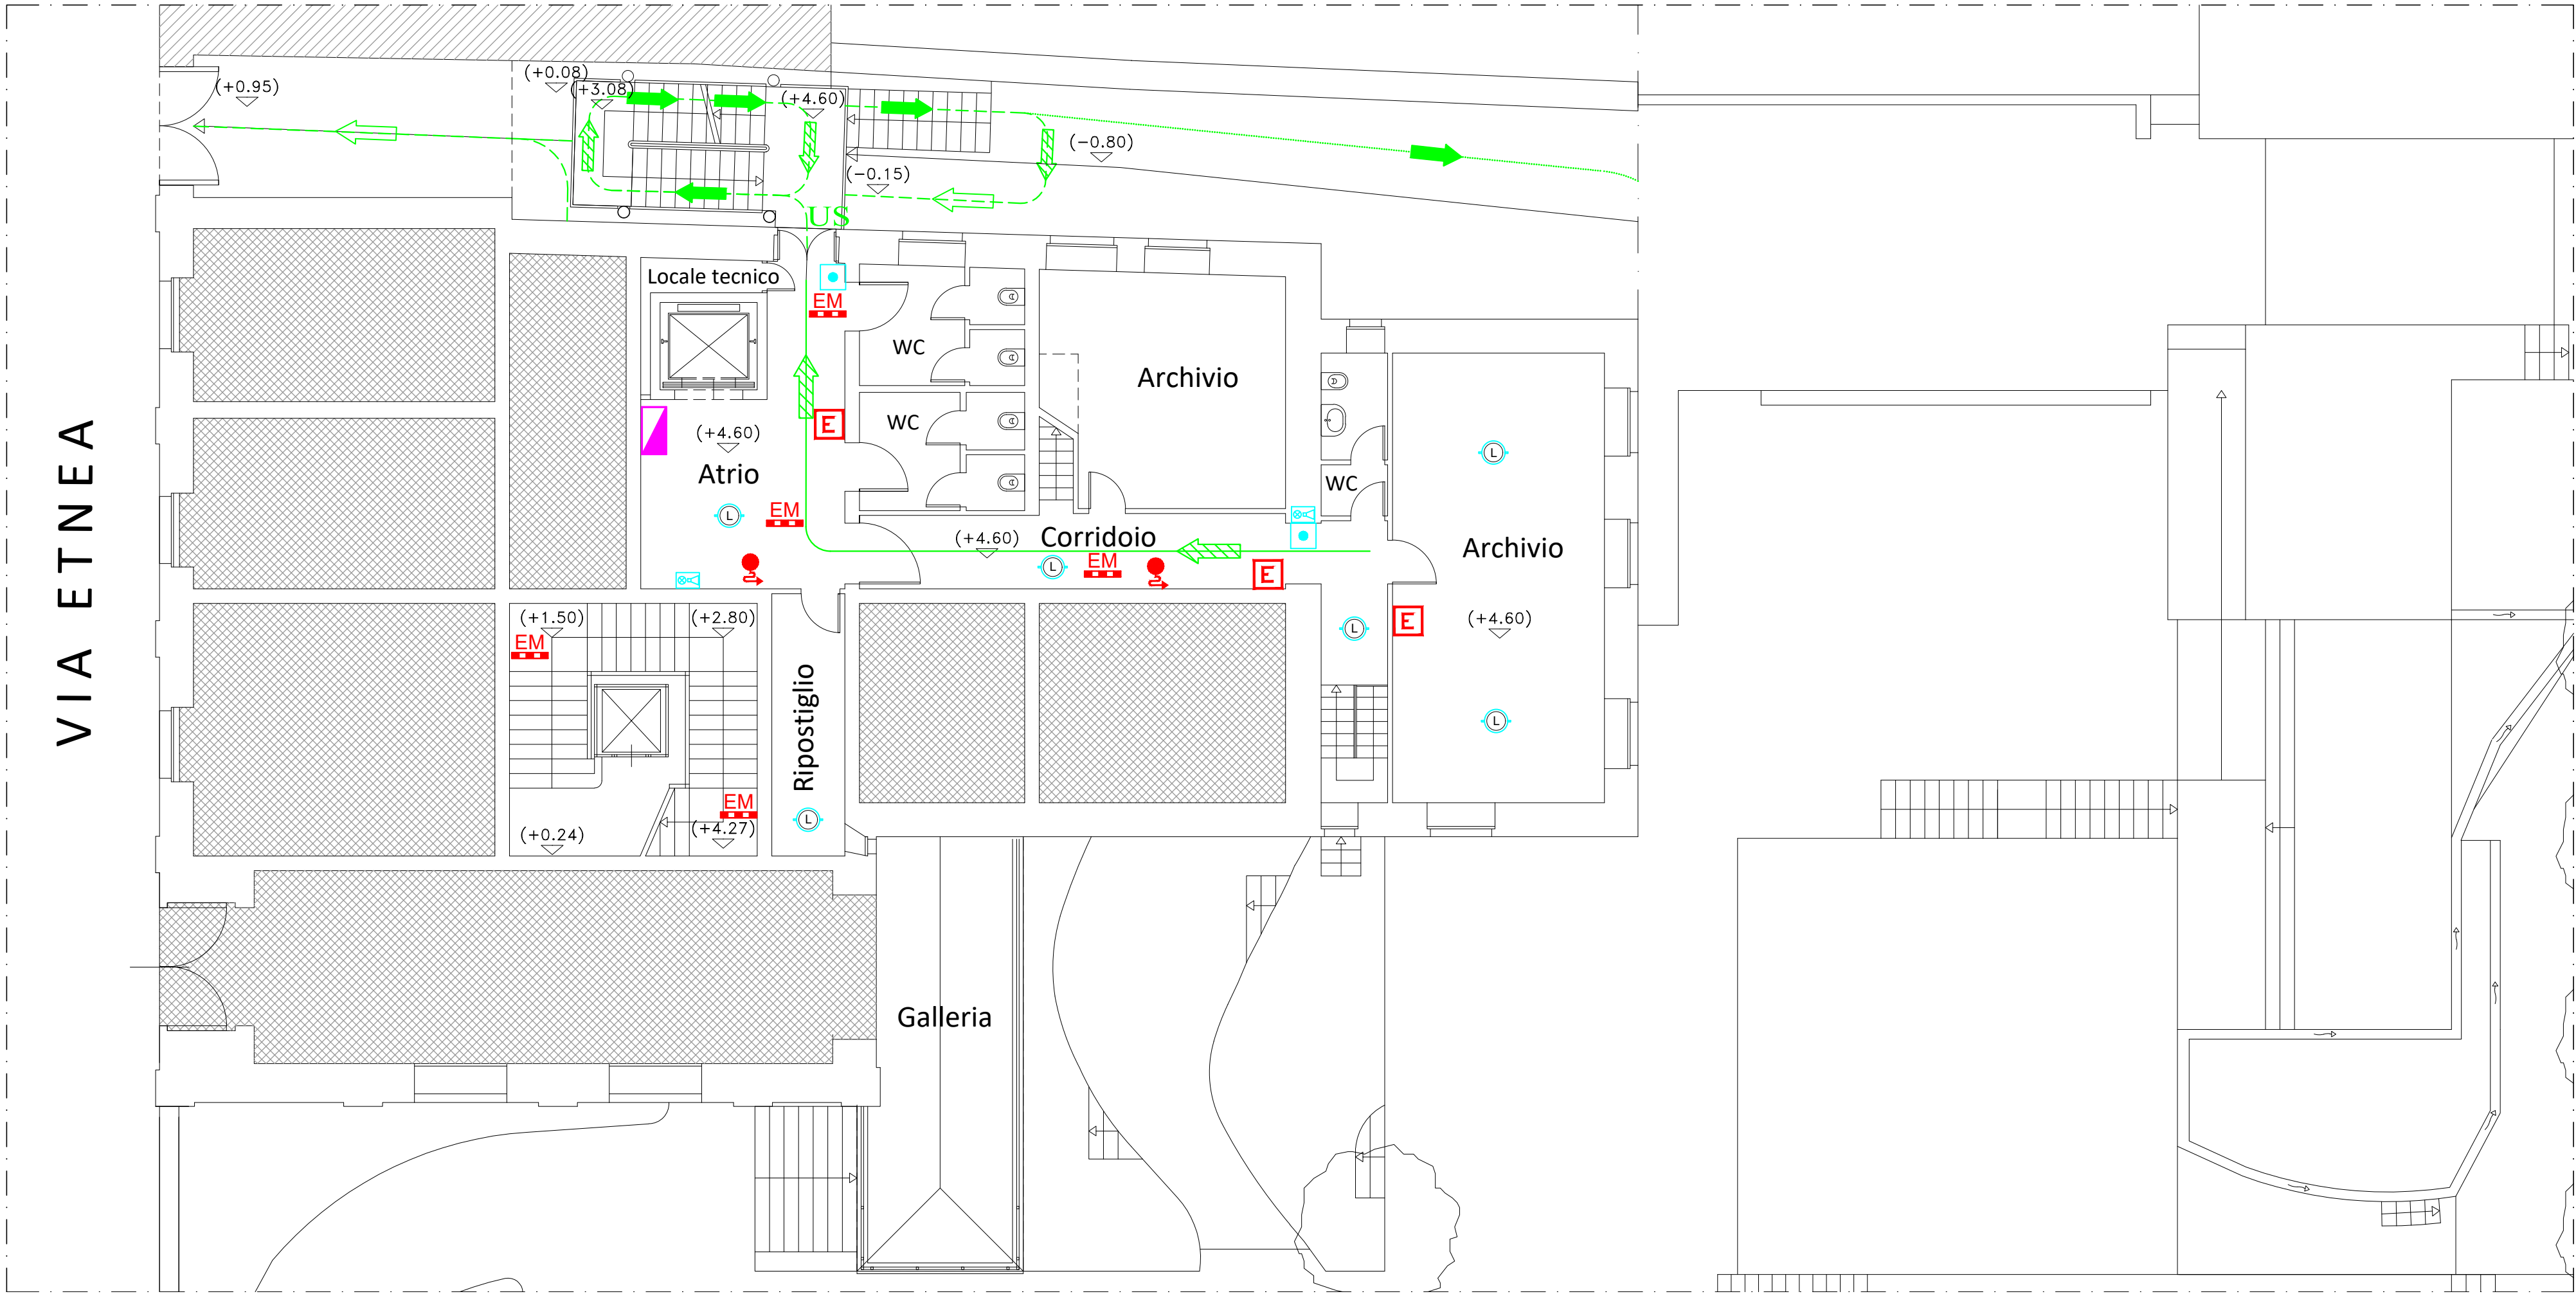


LEGENDA SIMBOLI

	Centrale di rivelazione incendi
	Pulsante allarme incendio
	Pulsante di segnalazione Wireless
	Rilevatore lineare di fumo
	Riflettore per rilevatore lineare di fumo
	Rivelatore di fumo filare
	Rivelatore di fumo radio WD100
	Traslatore di segnale Wireless
	Targa di segnalazione allarmi ottica-acustica
	Targa di segnalazione allarmi ottica-acustica Wireless
	Sirena da esterno
	infisso vetrato fisso E160
	Parete in lastra di gesso E160
	Elemento di protezione in acciaio
	Parete in lastra di gesso EI120
	Porta tagliafuoco EI 60 se non diversam. indicato

Pianta Piano Rialzato Ammezzato - PROGETTO

SCALA 1:100

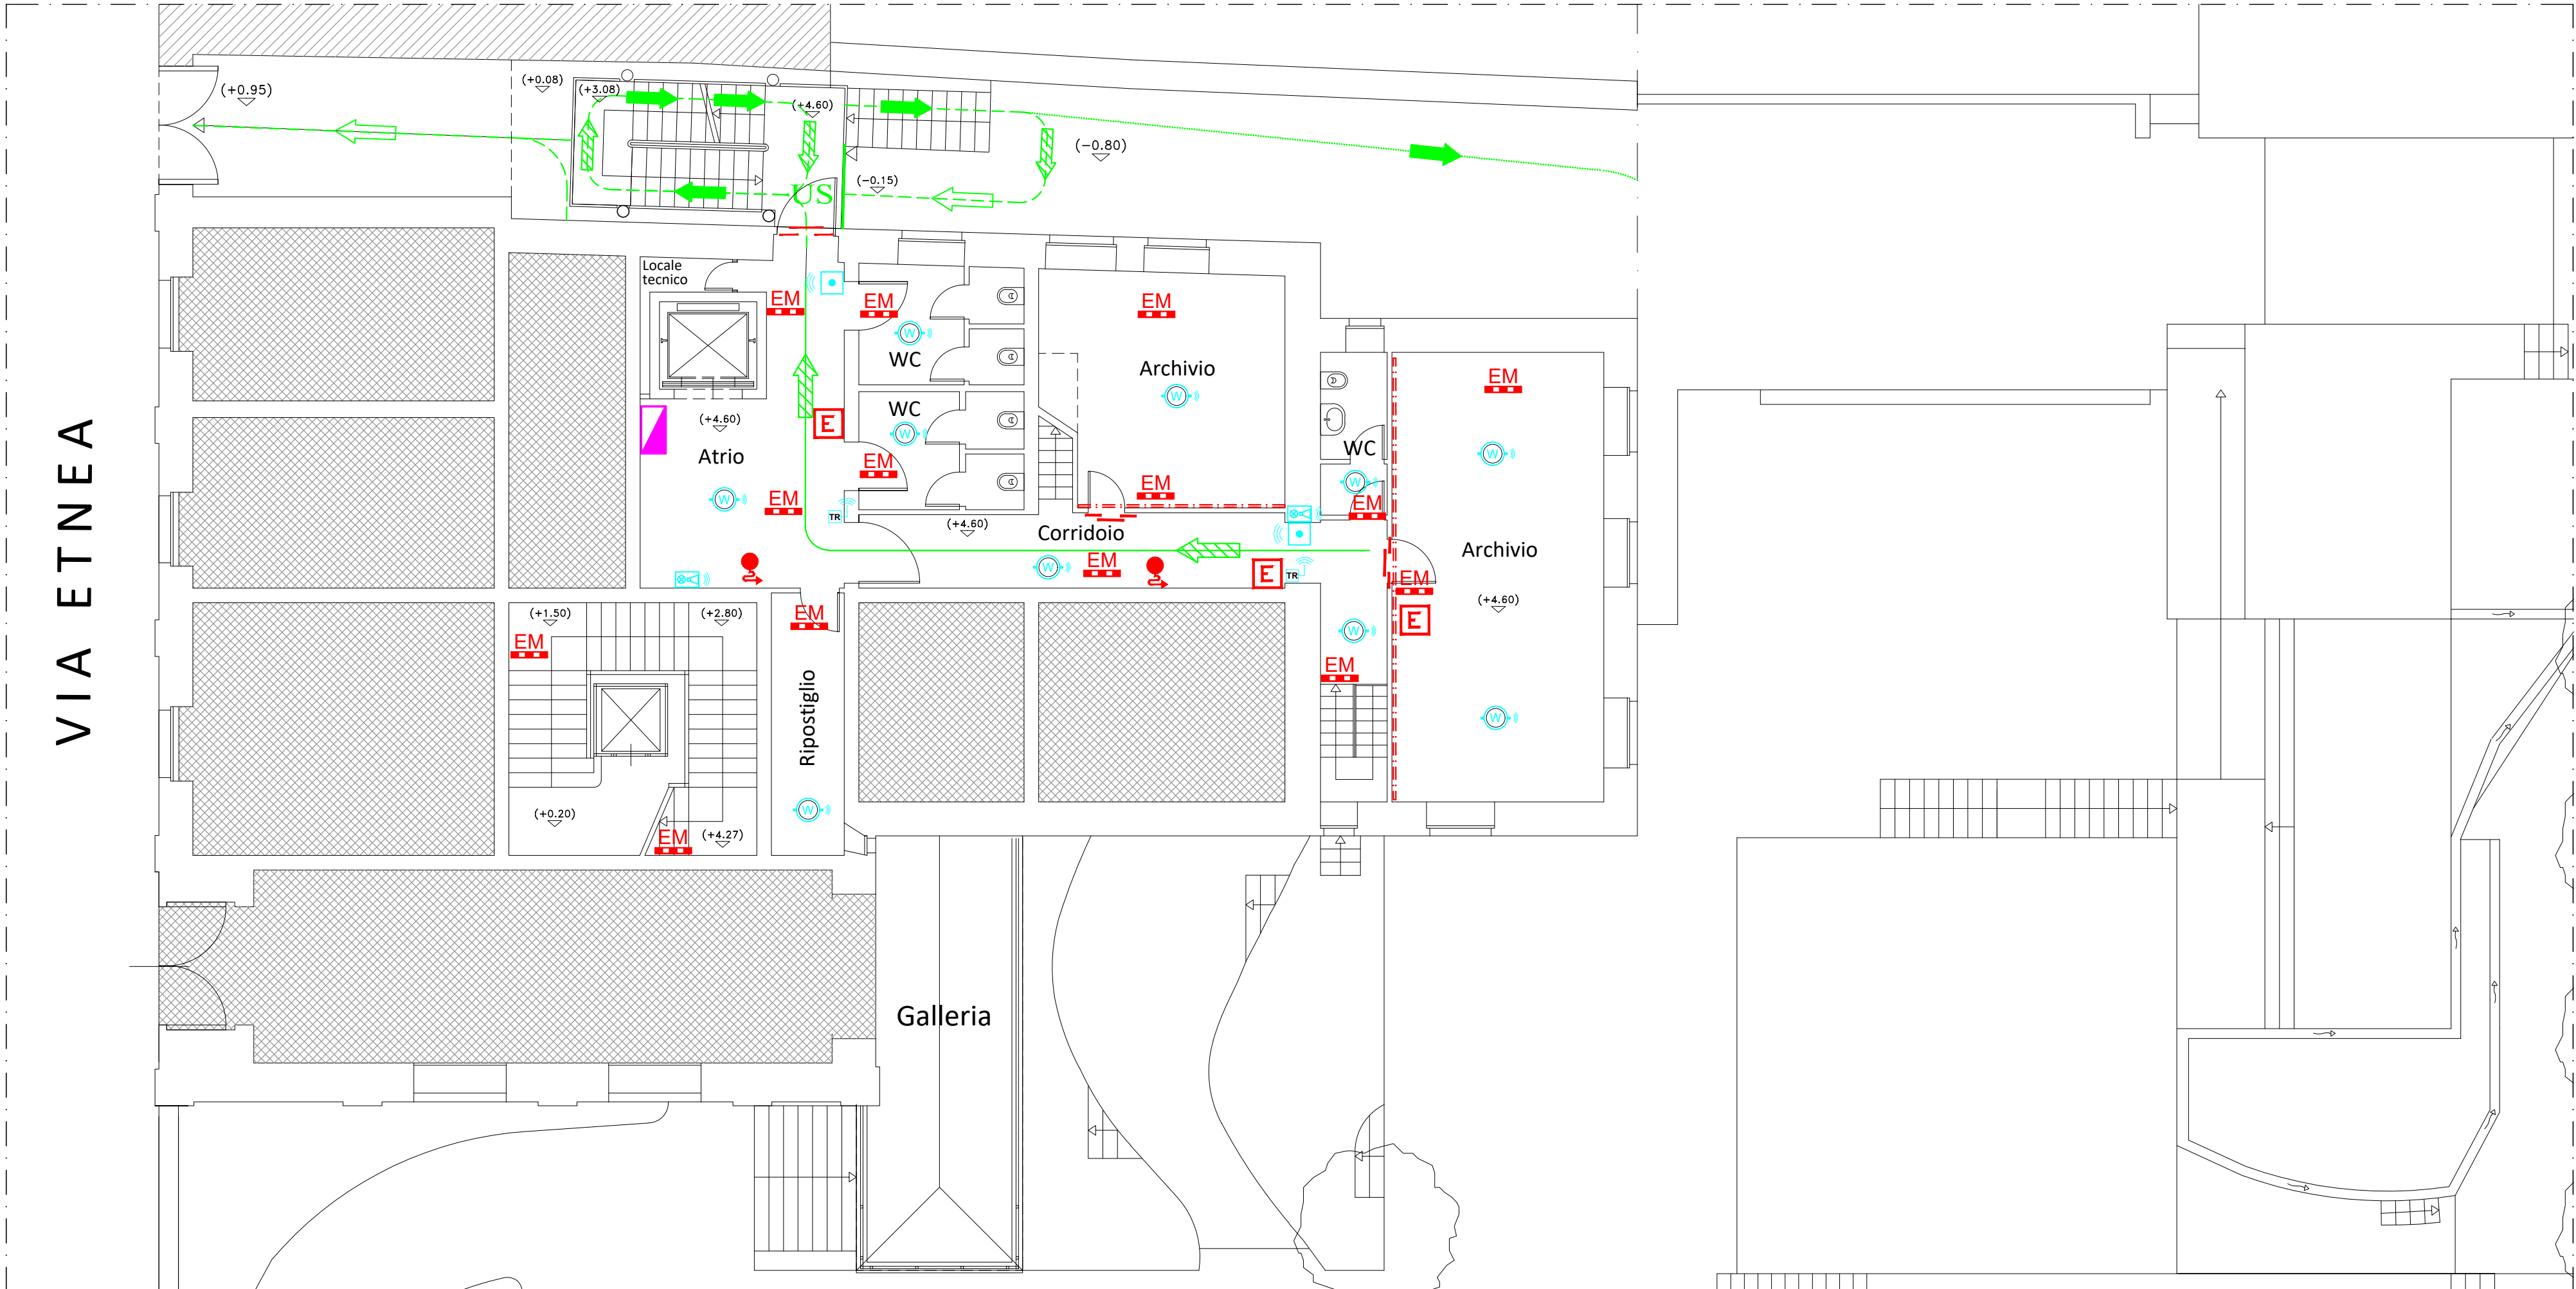

UNIVERSITA' DEGLI STUDI DI CATANIA
A.P.S.E.Ma - A.Se.G.

Accordo quadro per interventi manutentivi vari presso il patrimonio immobiliare di Ateneo
Contratto applicativo per i lavori denominati
"Interventi di adeguamento antincendio di Villa Zingali Tetto
sita in Via Etnea n. 742 - Catania"
CUP: E68H23000690006

Coordinatore della progettazione e Direttore dei Lavori
Dott. Ing. Marco Aiello
12.11.2024 11:10:07 GMT+01:00
Progettisti:
Aspetti edili
Dott. Ing. Bianca Caccamese
Aspetti architettonici
Dott. Arch. Sebastiano Pulvirenti
Aspetti impiantistici
Dott. Ing. Andrea Lo Giudice
Coordinatore della Sicurezza
in fase di Progettazione ed Esecuzione
Dott. Ing. Andrea Mario Marchese
VISTI:
Il R.U.P.
Dott. Geol. Salvatore Maugeri
Il Coordinatore APSEMa
Dott. Ing. Agatino Pappalardo
Il Dirigente ASeG
Dott. Ing. Lucio Mannino



PROGETTO ANTINCENDIO

ARGOMENTO	NUM.	REVISIONE
PI	04	0
SCALA:	1:100	
FILE NAME:	PSA_P05_PI_Grafici_Zingali_0.dwg	
CARTELLA:	UNICT/PSA/PERIZIE/2024/PSA/ANTINCENDIO	PRATICA VVF:

TITOLO ELABORATO:
PIANTA PIANO RIALZATO AMMEZZATO
- STATO DI FATTO E PROGETTO -

0	EMISSIONE PROGETTO	08/11/2024	Lo Giudice	Pulvirenti	Aiello
1					
2					
REV.	DESCRIZIONE	DATA	REDATTO	VERIFICATO	APPROVATO