



Pianta Piano Primo Ammezzato - STATO DI FATTO

SCALA 1:100

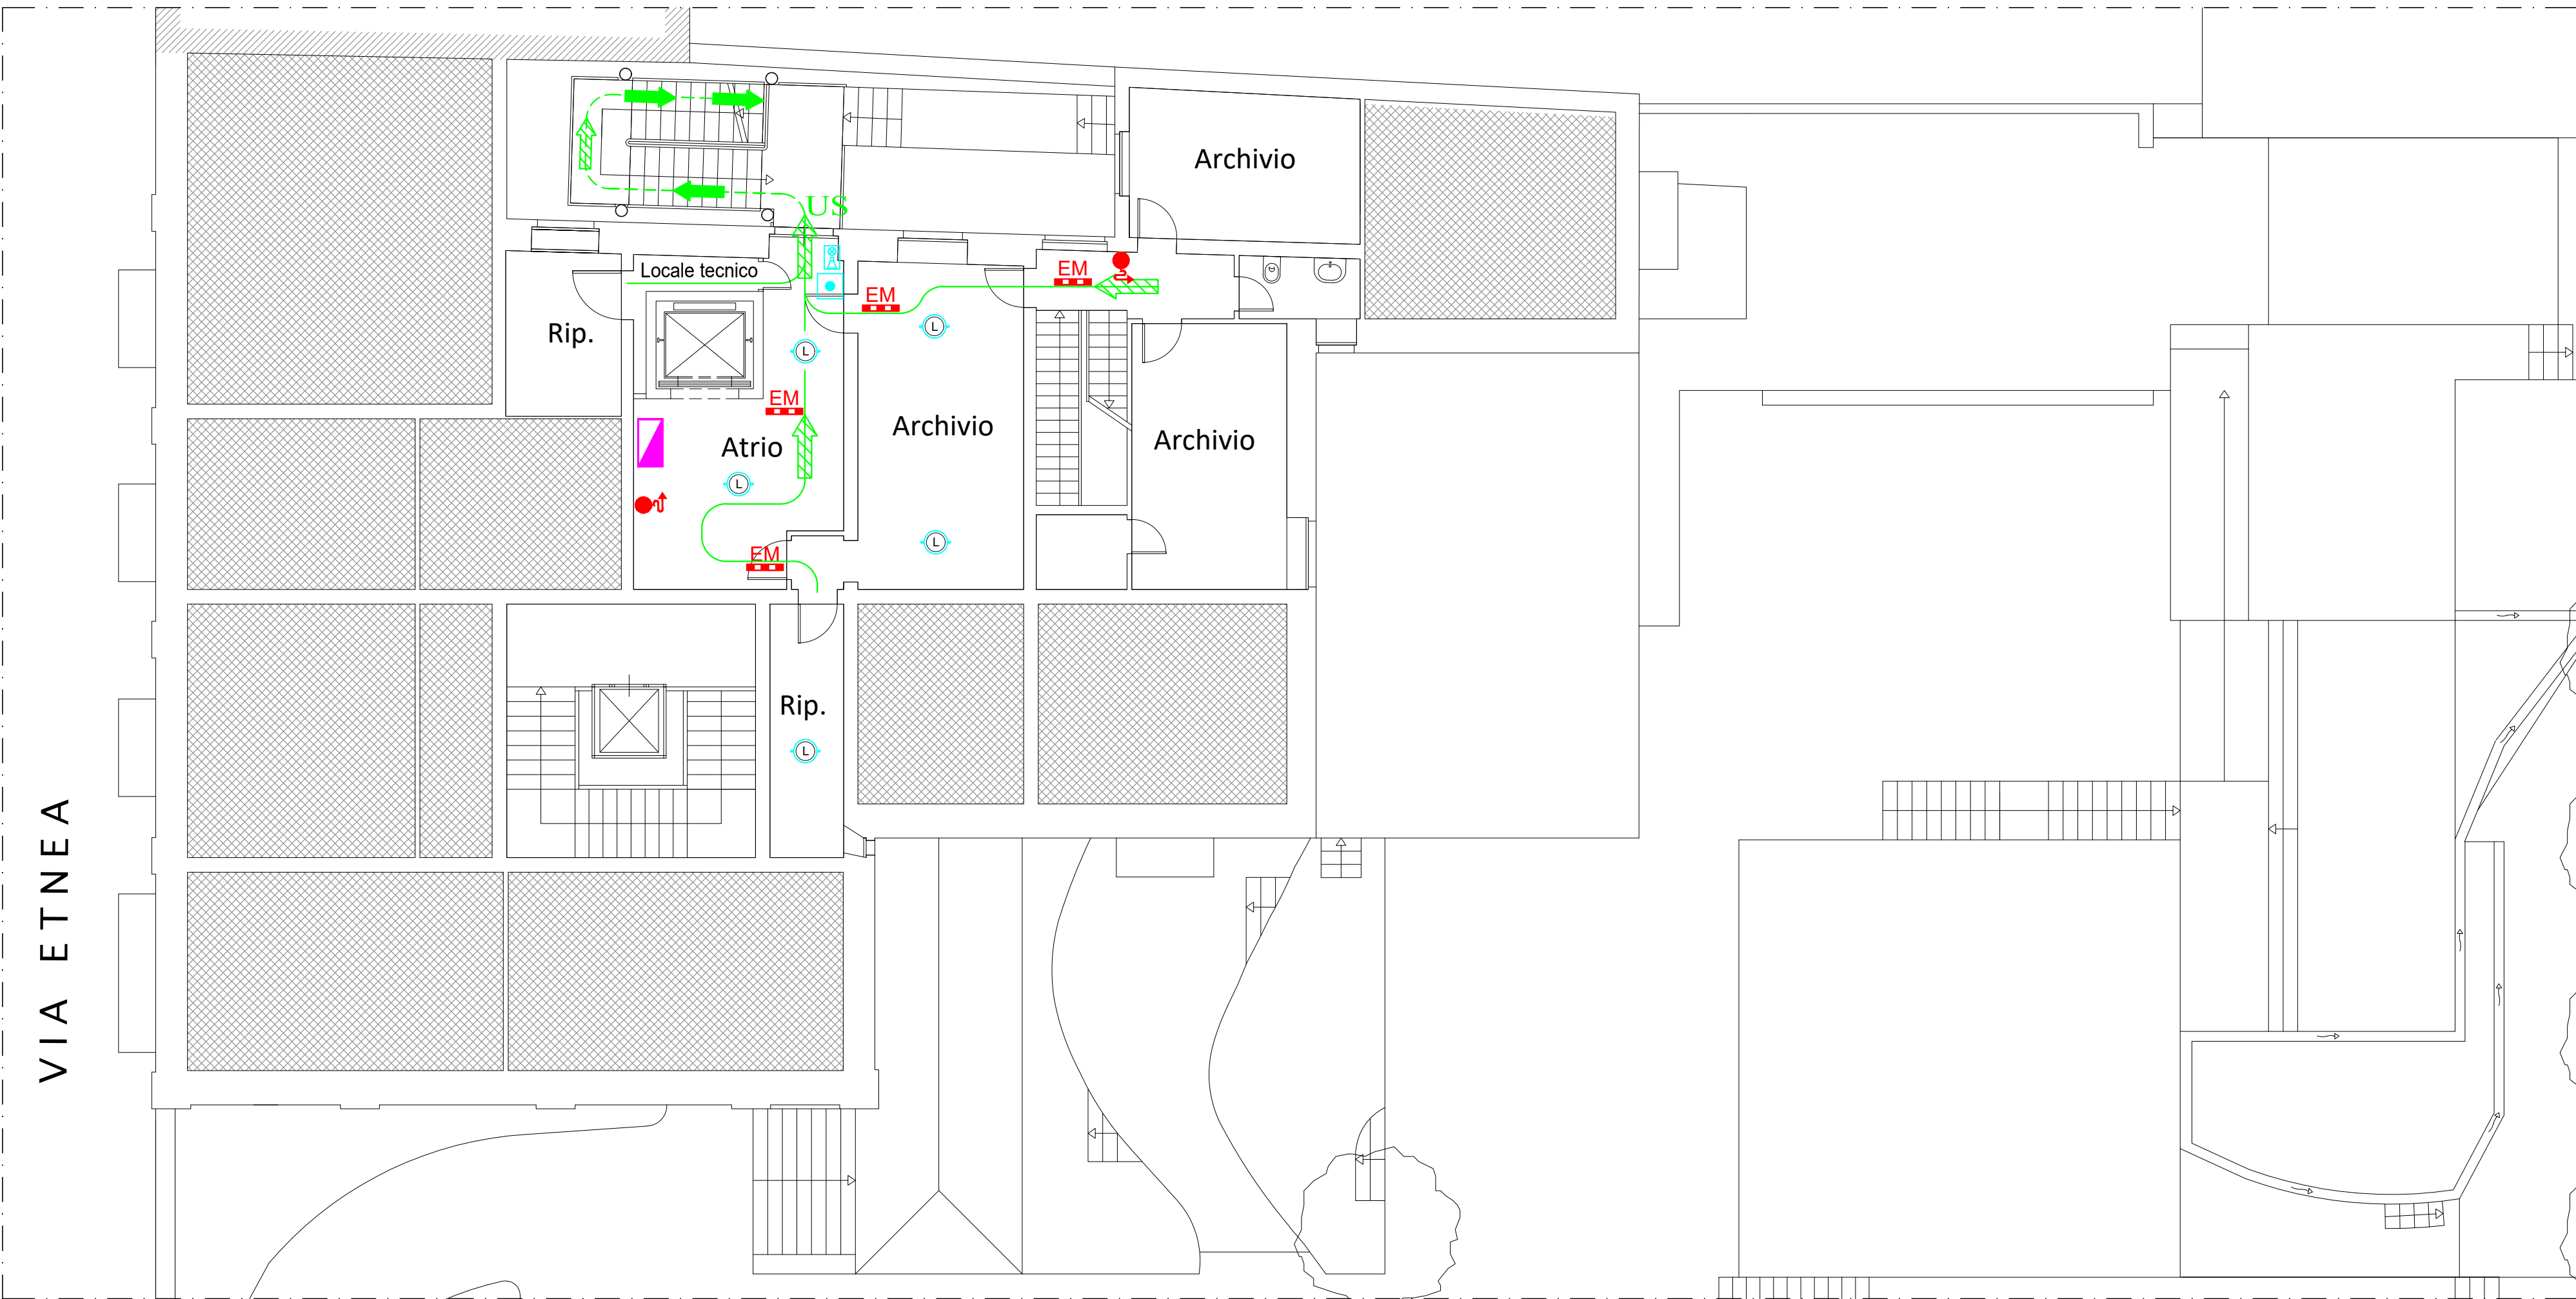

Pianta Copertura - PROGETTO

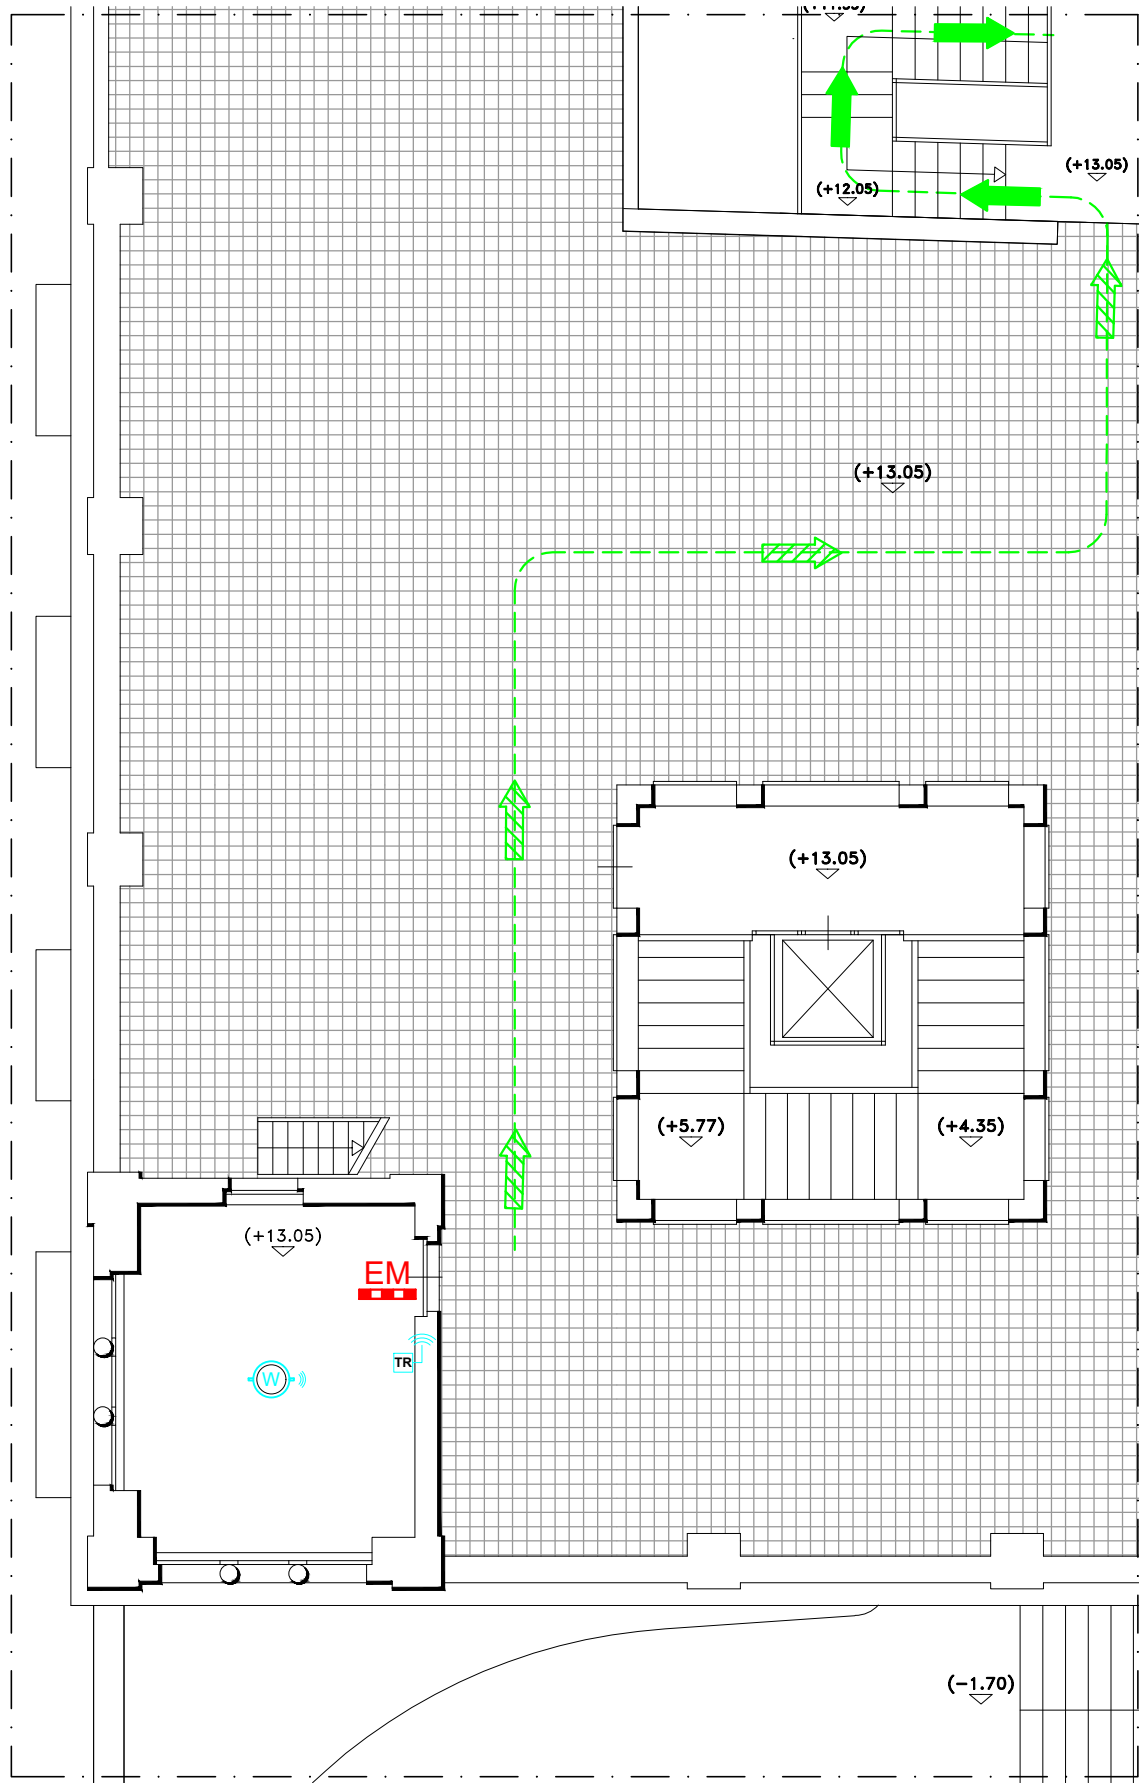


LEGENDA SIMBOLI

	Centrale di rivelazione incendi
	Pulsante allarme incendio
	Pulsante di segnalazione Wireless
	Rilevatore lineare di fumo
	Riflettore per rilevatore lineare di fumo
	Rivelatore di fumo filare
	Rivelatore di fumo radio WD100
	Traslatore di segnale Wireless
	Targa di segnalazione allarmi ottica-acustica Wireless
	Sirena da esterno
	infisso vetrato fisso E160
	Parete in lastra di gesso EI60
	Elemento di protezione in acciaio
	Parete in lastra di gesso EI120
	Porta tagliafuoco EI 60 se non diversam. indicato

Pianta Piano Primo Ammezzato - PROGETTO

SCALA 1:100

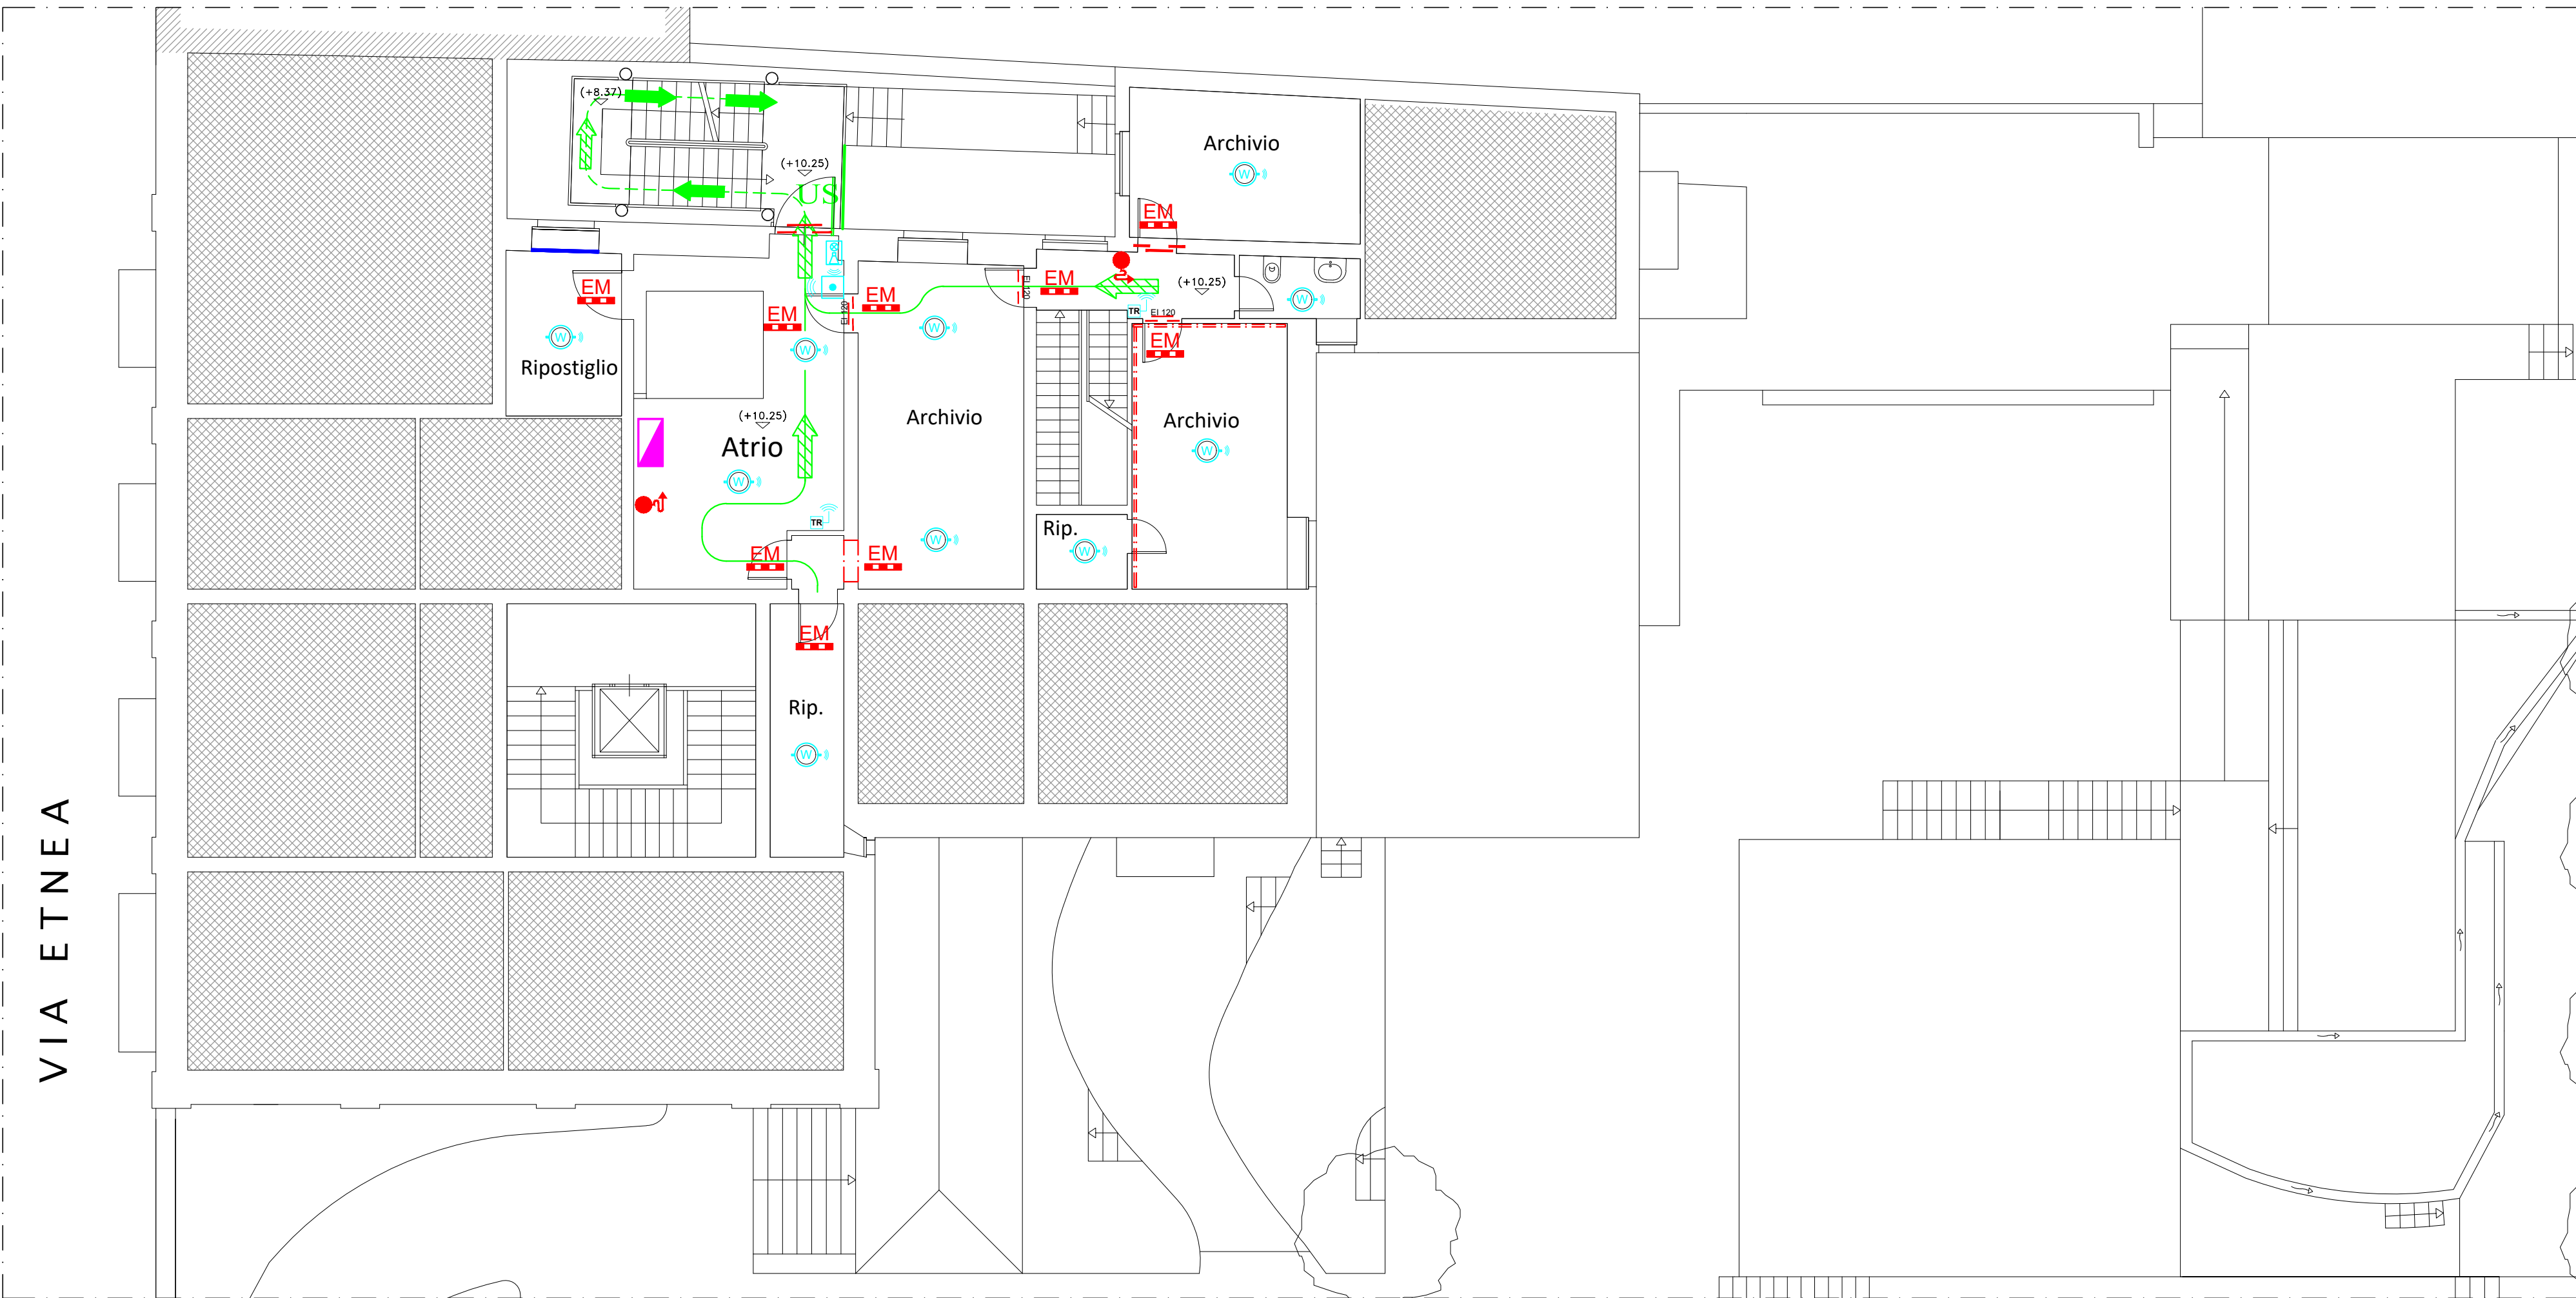

UNIVERSITA' DEGLI STUDI DI CATANIA

A.P.S.E.Ma - A.Se.G.

Accordo quadro per interventi manutentivi vari presso il patrimonio immobiliare di Ateneo

Contratto applicativo per i lavori denominati
"Interventi di adeguamento antincendio di Villa Zingali Tetto
sita in Via Etnea n. 742 - Catania"

CUP: E68H23000690006

Coordinatore della progettazione e Direttore dei Lavori

Dott. Ing. Marco Aiello

MARCO AIELLO
12.11.2024 11:10:07
GMT+01:00

Progettisti:

Aspetti edili

Dott. Ing. Bianca Caccamese

Aspetti architettonici

Dott. Arch. Sebastiano Pulvirenti

Aspetti impiantistici

Dott. Ing. Andrea Lo Giudice

Coordinatore della Sicurezza

in fase di Progettazione ed Esecuzione

Dott. Ing. Andrea Mario Marchese

VISTI:

Il R.U.P.

Dott. Geol. Salvatore Maugeri

Il Coordinatore APSEMa

Dott. Ing. Agatino Pappalardo

Il Dirigente ASeG

Dott. Ing. Lucio Mannino



PROGETTO ANTINCENDIO

TITOLO ELABORATO:

PIANTA PIANO PRIMO AMMEZZATO
E COPERTURA
- STATO DI FATTO E PROGETTO -

ARGOMENTO	NUM.	REVISIONE
PI	06	0
SCALA:	1:100	
FILE NAME:	PSA_P05_PI_Grafici_Zingali_0.dwg	
CARTELLA:	UNICT/PSA/PERIZIE/2024/PSA/ANTINCENDIO	PRATICA VVF:

0	EMISSIONE PROGETTO	08/11/2024	Lo Giudice	Pulvirenti	Aiello
1					
2					
REV.	DESCRIZIONE	DATA	REDATTO	VERIFICATO	APPROVATO