



UNIVERSITÀ
degli STUDI
di CATANIA

Area della **Progettazione**, dello **Sviluppo Edilizio** e della **Manutenzione**

Denominazione progetto	Progetto N°
Accordo quadro per interventi manutentivi vari presso il patrimonio immobiliare di Ateneo - Contratto applicativo per gli "Interventi di ristrutturazione e manutenzione straordinaria delle aule site al piano terra, primo e secondo del Plesso Valdisavoia in Catania" CUP - E62B25000100005	07-25

Coordinatore della progettazione:

geom. I. Parisi



IGNAZIO ROBERTO NAZARENO
PARISI
27.10.2025 15:20:23 GMT+02:00

visto il R.U.P.:

dott. geol. S. Maugeri



SALVATORE
MAUGERI
28.10.2025
14:10:19
GMT+02:00

visto il Coordinatore A.P.S.E.Ma.:

dott. ing. A. Pappalardo

PROGETTISTI:

Aspetti architettonici:

geom. I. Parisi

Aspetti Impiantistica elettrico/meccanica:

dott. ing. G. Castrogiovanni

Aspetti Impiantistica elettrico/speciali:

p.i. A. Molino

Aspetti tecnico-amministrativi:

dott. F. La Spina

Sicurezza in fase di progettazione e di esecuzione:

dott. ing. A. Marchese

PROGETTO DI MANUTENZIONE STRAORDINARIA		Progetto Impianti Elettrici e Speciali	
Titolo elaborato		Documento / Tavola N°	Scala
EDIFICIO A43 - PLESSO VALDISAVOIA Planimetrie impianti elettrici ed elettrici speciali		IE_01	
		Data	Revisione
		Ottobre 2025	0
Nome file 07-25_IE_A43_Planimetrie impianti elettrici_0.dwg			
Tabella revisioni			
Rev.	Data	Descrizione	Redatto
0	Ottobre 2025	emissione progetto	P.I. A. Molino
1			
2			
3			



LEGENDA SIMBOLI

Simbolo	Descrizione
	Quadro elettrico
	Tubazione FK/15 incassata a parete o pavimento
	Tubazione FK/15 a vista sopra il controsoffitto
	Interruttore da 16A
	Deviatore da 16A
	Pulsante doppio 16A
	Pulsante 16A
	Corpo illuminante del tipo a led, 600x600mm, da incasso nel controsoffitto
	Corpo illuminante del tipo a led, 600x600mm, da incasso nel controsoffitto, con gruppo emergenza, autonomia 60 minuti
	Punto luce generico a parete
	Corpo illuminante del tipo a led per luce di emergenza con indicazione uscita, autonomia 1 h
	Presa 2x10-16A+T di tipo universale (2 moduli)
	N. 1 presa 2x10-16A+T (1 modulo) + N. 1 presa 2x10-16A+T di tipo universale (2 moduli)
	Punto alimentazione apparecchiatura monofase
	Armadio rack
	Presa dati

EDIFICIO VALDISAVOIA

PIANO TERRA - SCALA 1:200


PLANIMETRIA CON IDENTIFICATA AREA D'INTERVENTO

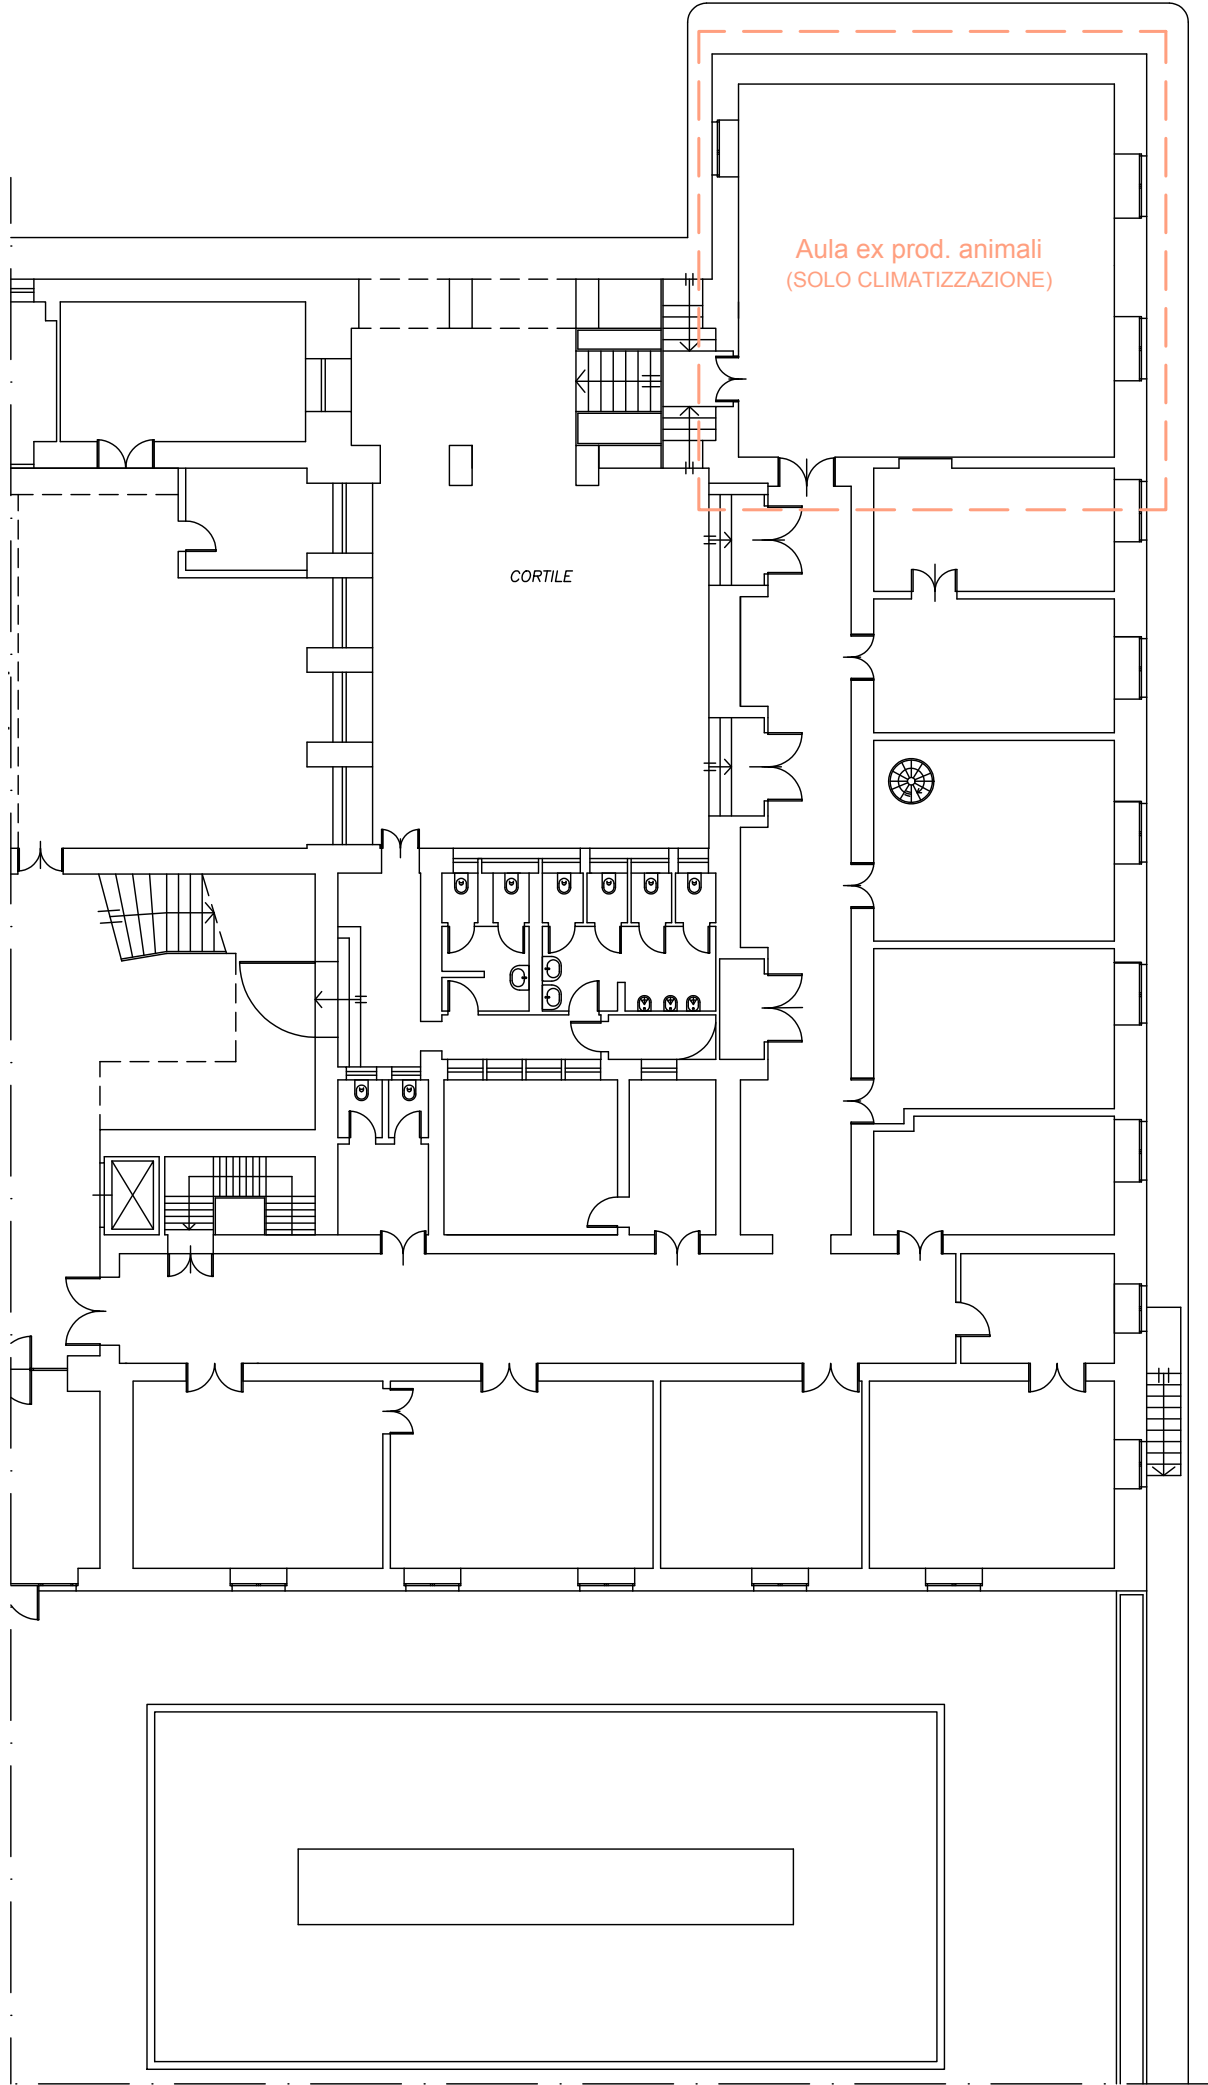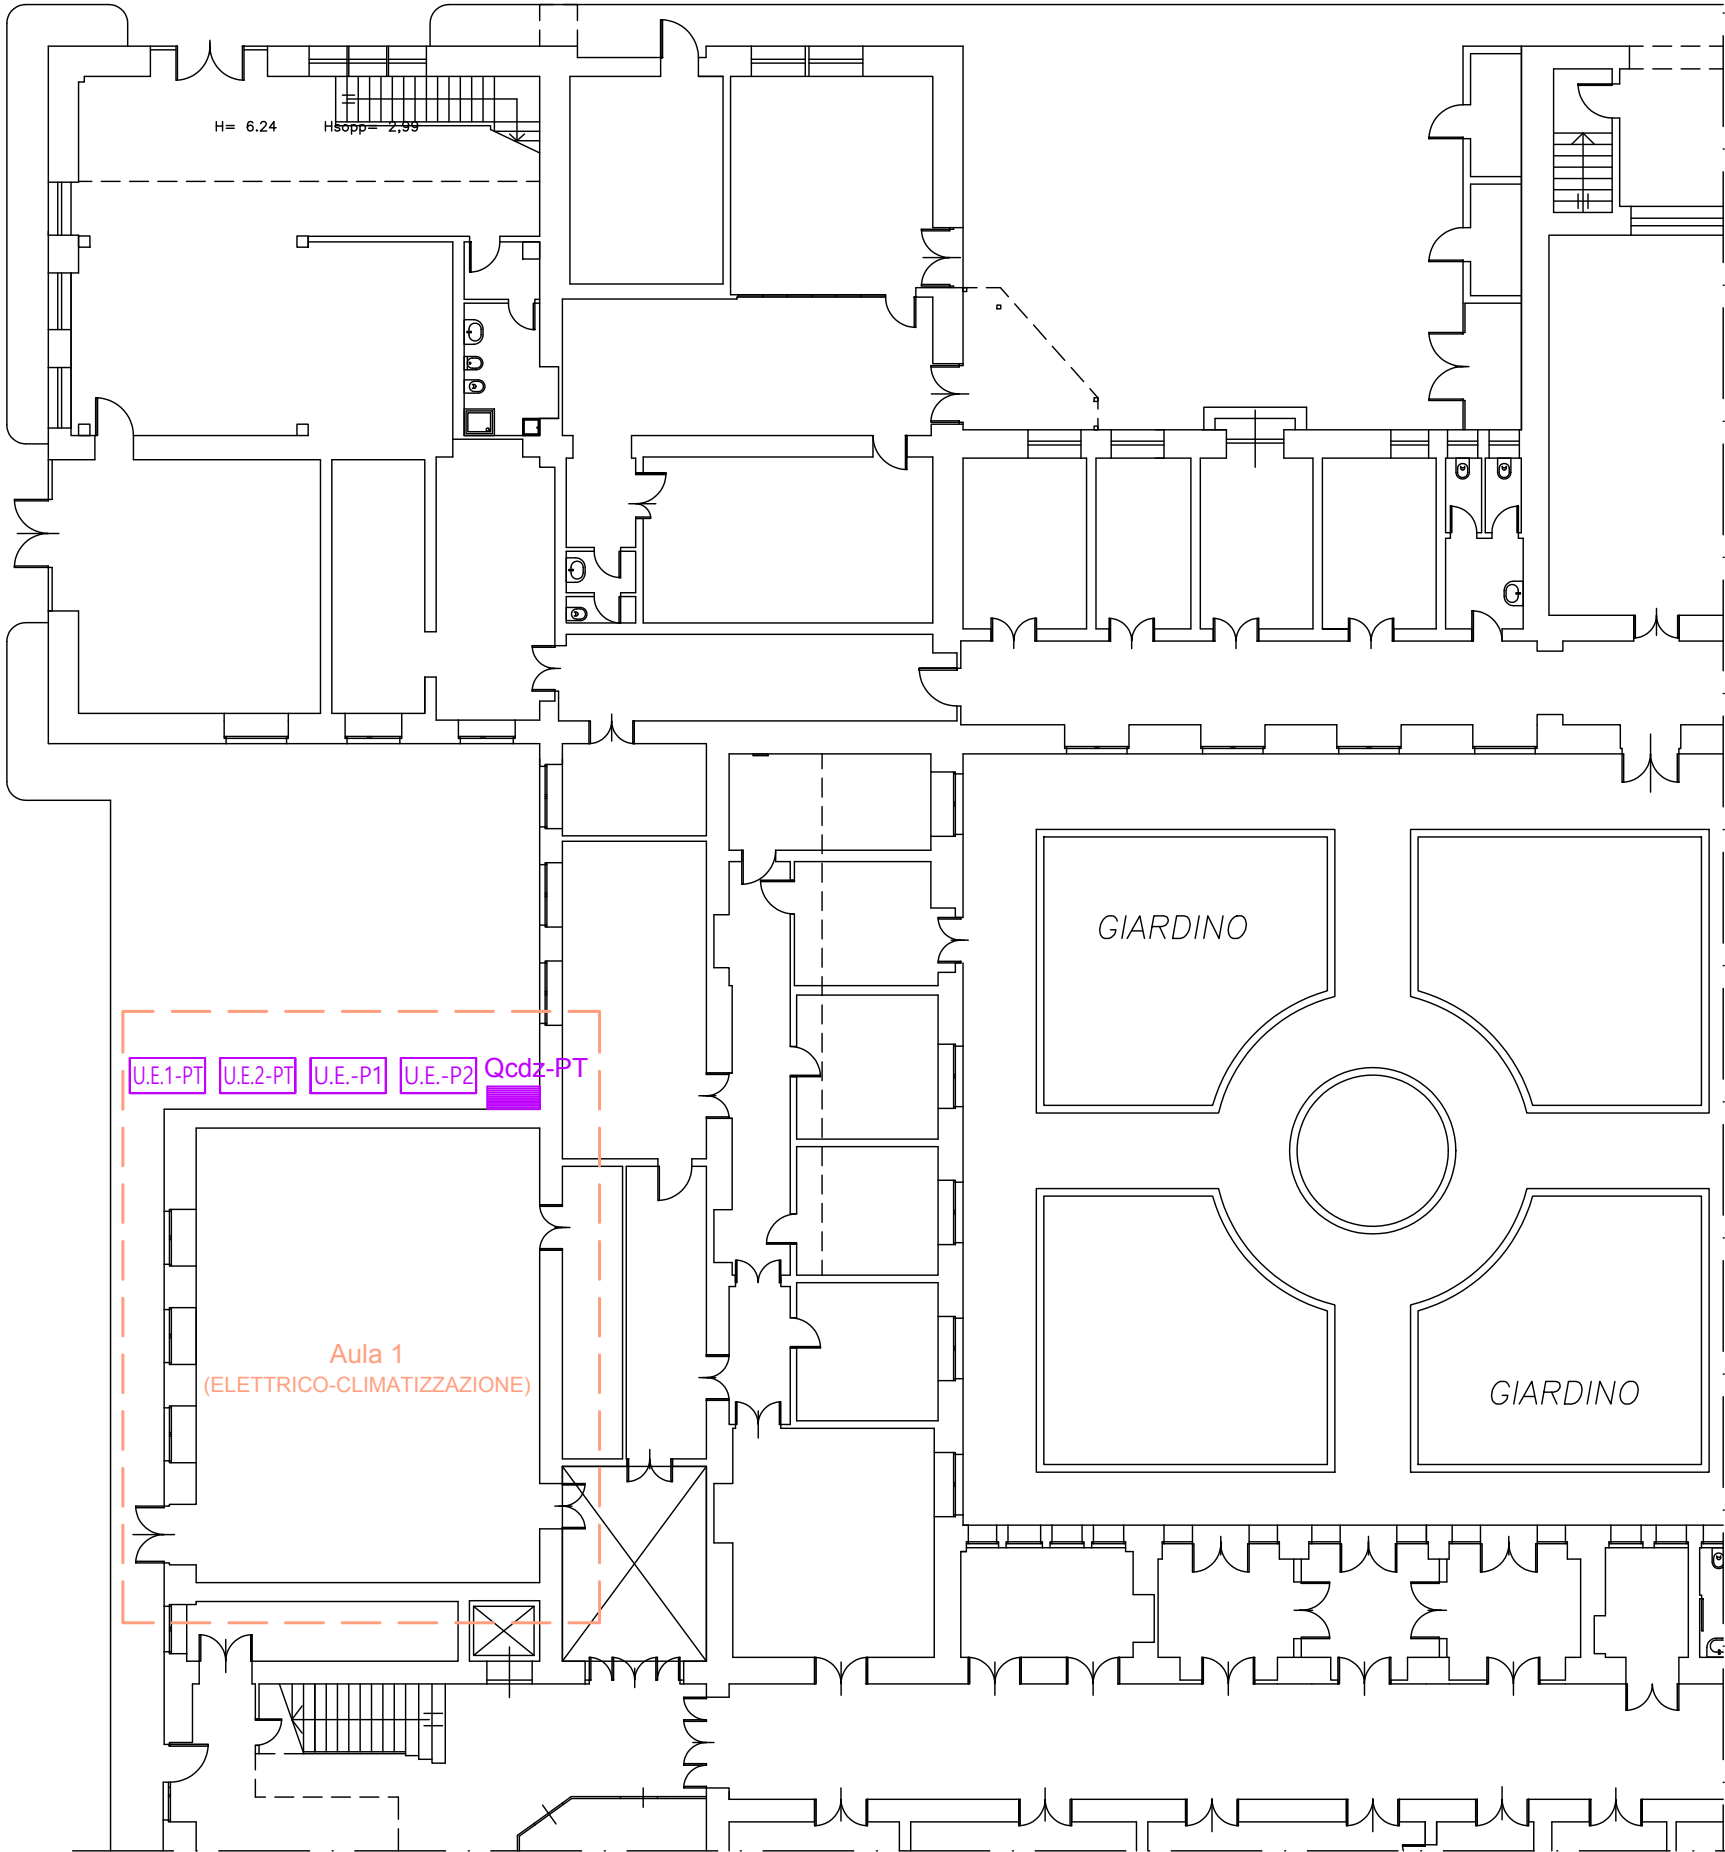

EDIFICIO VALDISAVOIA

AULA 1 - PIANO TERRA - SCALA 1:50



PLANIMETRIA IMPIANTO ELETTRICO - APPARECCHIATURE

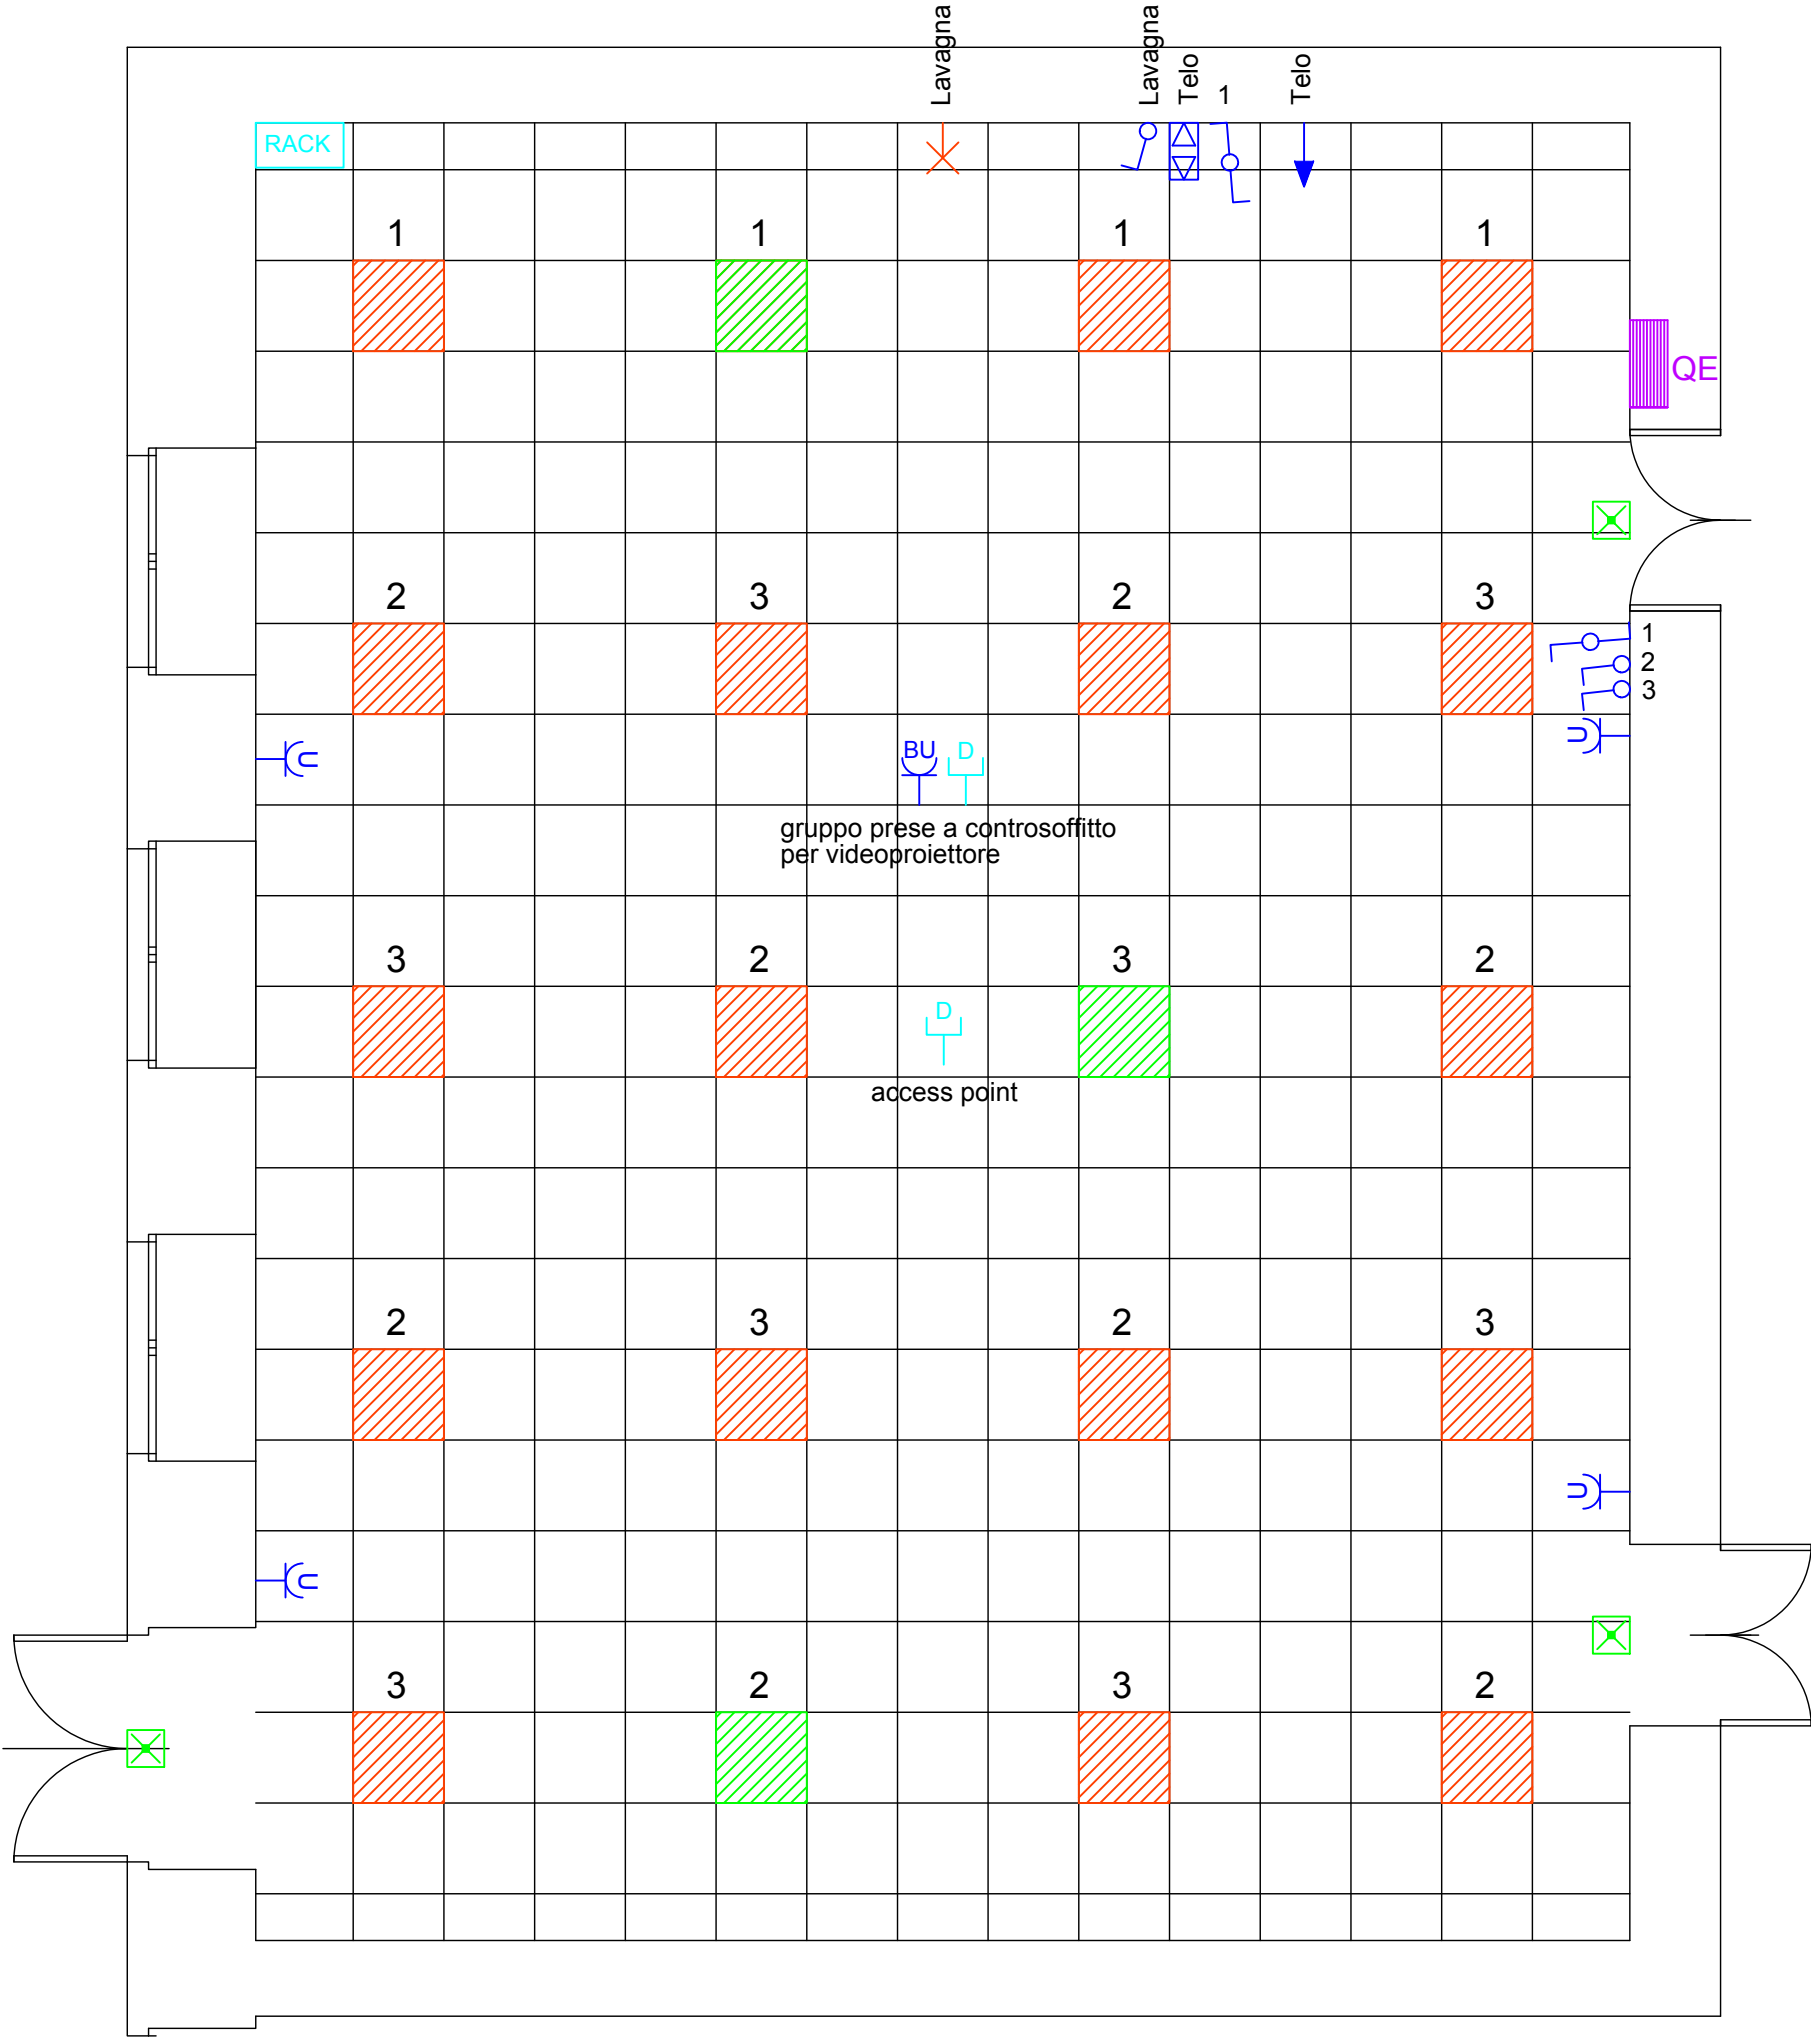

EDIFICIO VALDISAVOIA

PIANO PRIMO - SCALA 1:200


PLANIMETRIA CON IDENTIFICATA AREA D'INTERVENTO

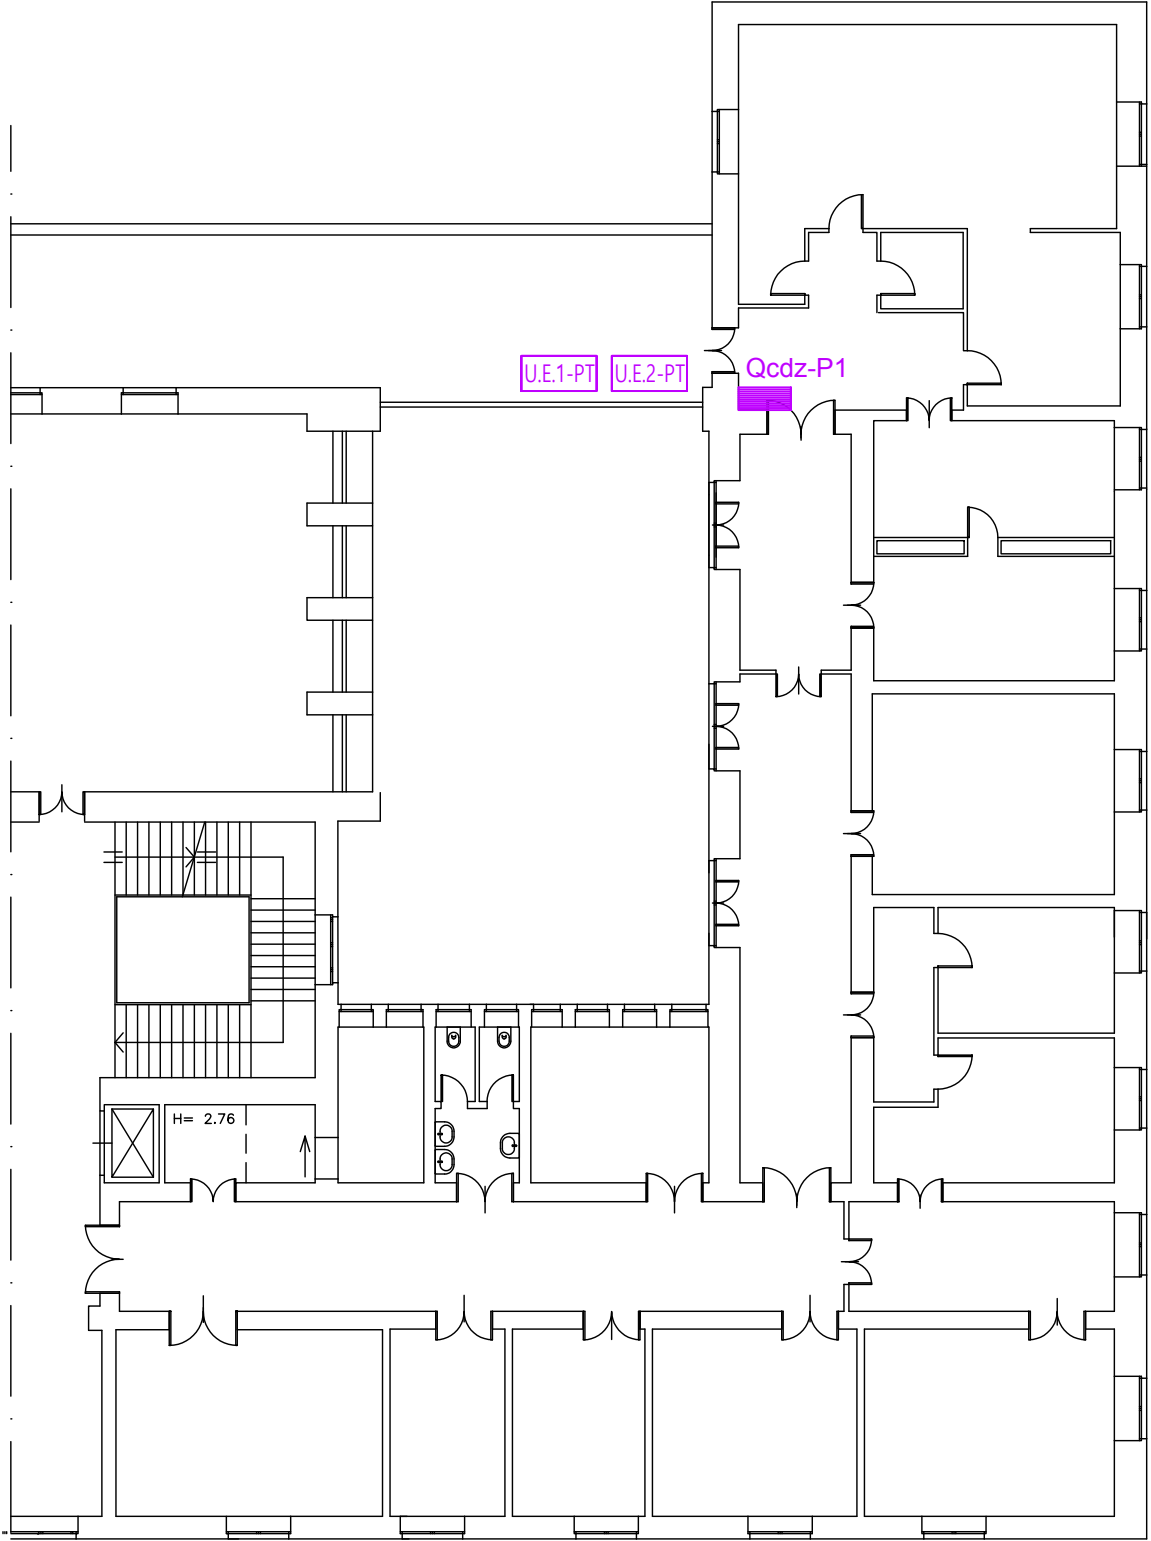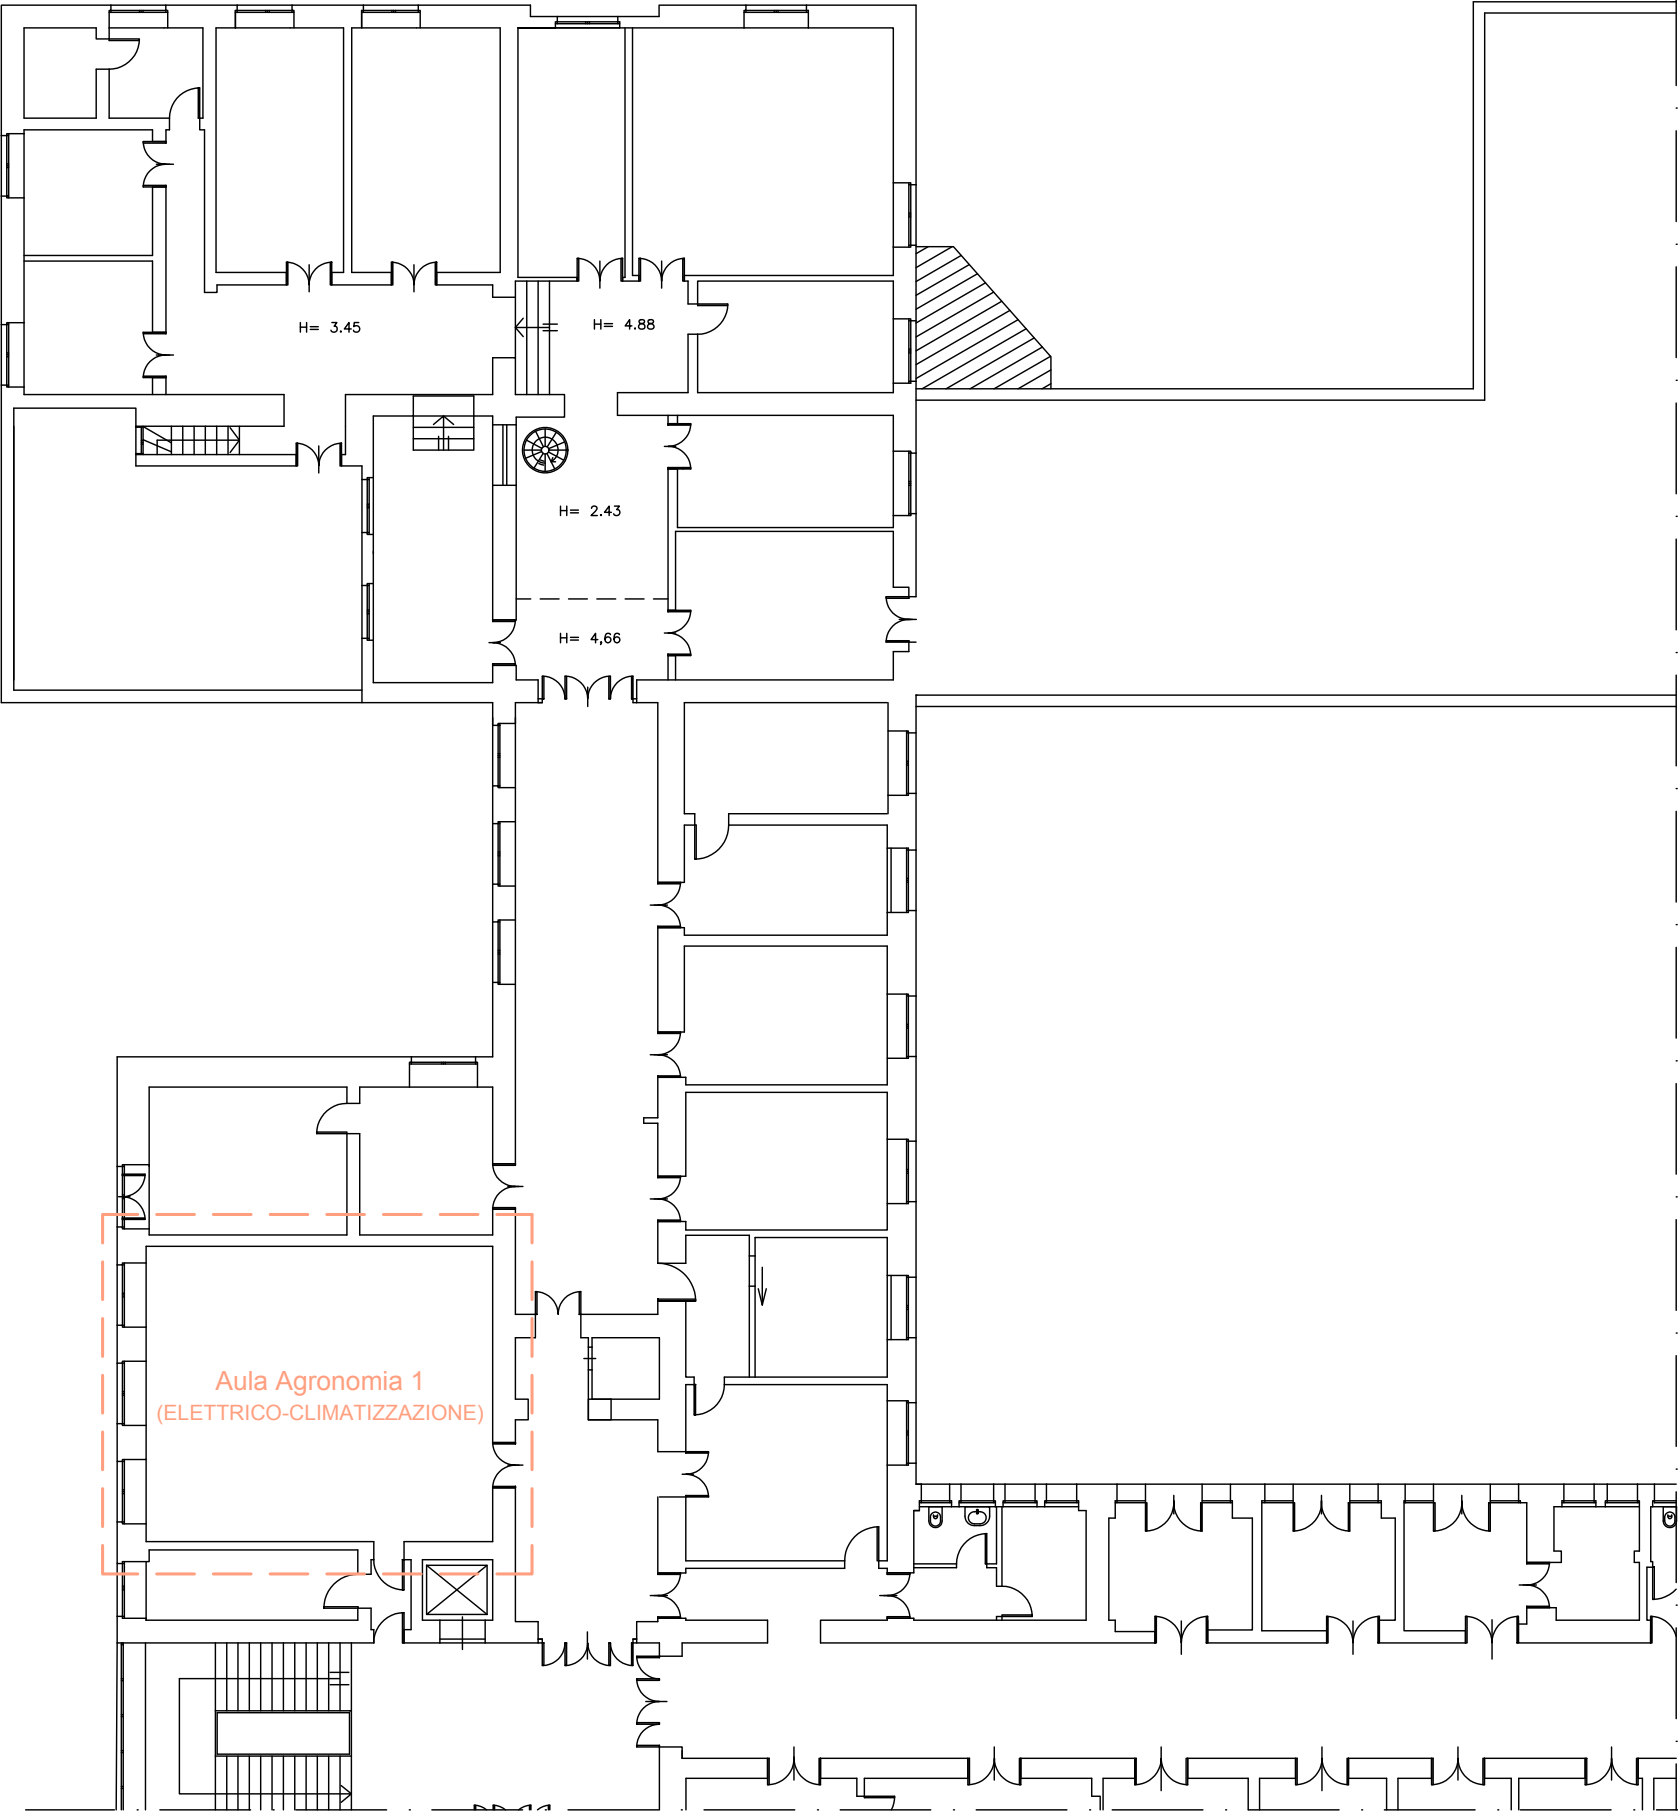

EDIFICIO VALDISAVOIA
AULA AGRONOMIA 1 - PIANO PRIMO - SCALA 1:50
PLANIMETRIA IMPIANTO ELETTRICO - APPARECCHIATURE

AULA AGRONOMIA 1 - PIANO PRIMO - SCALA 1:50

PLANIMETRIA IMPIANTO ELETTRICO - APPARECCHIATURE

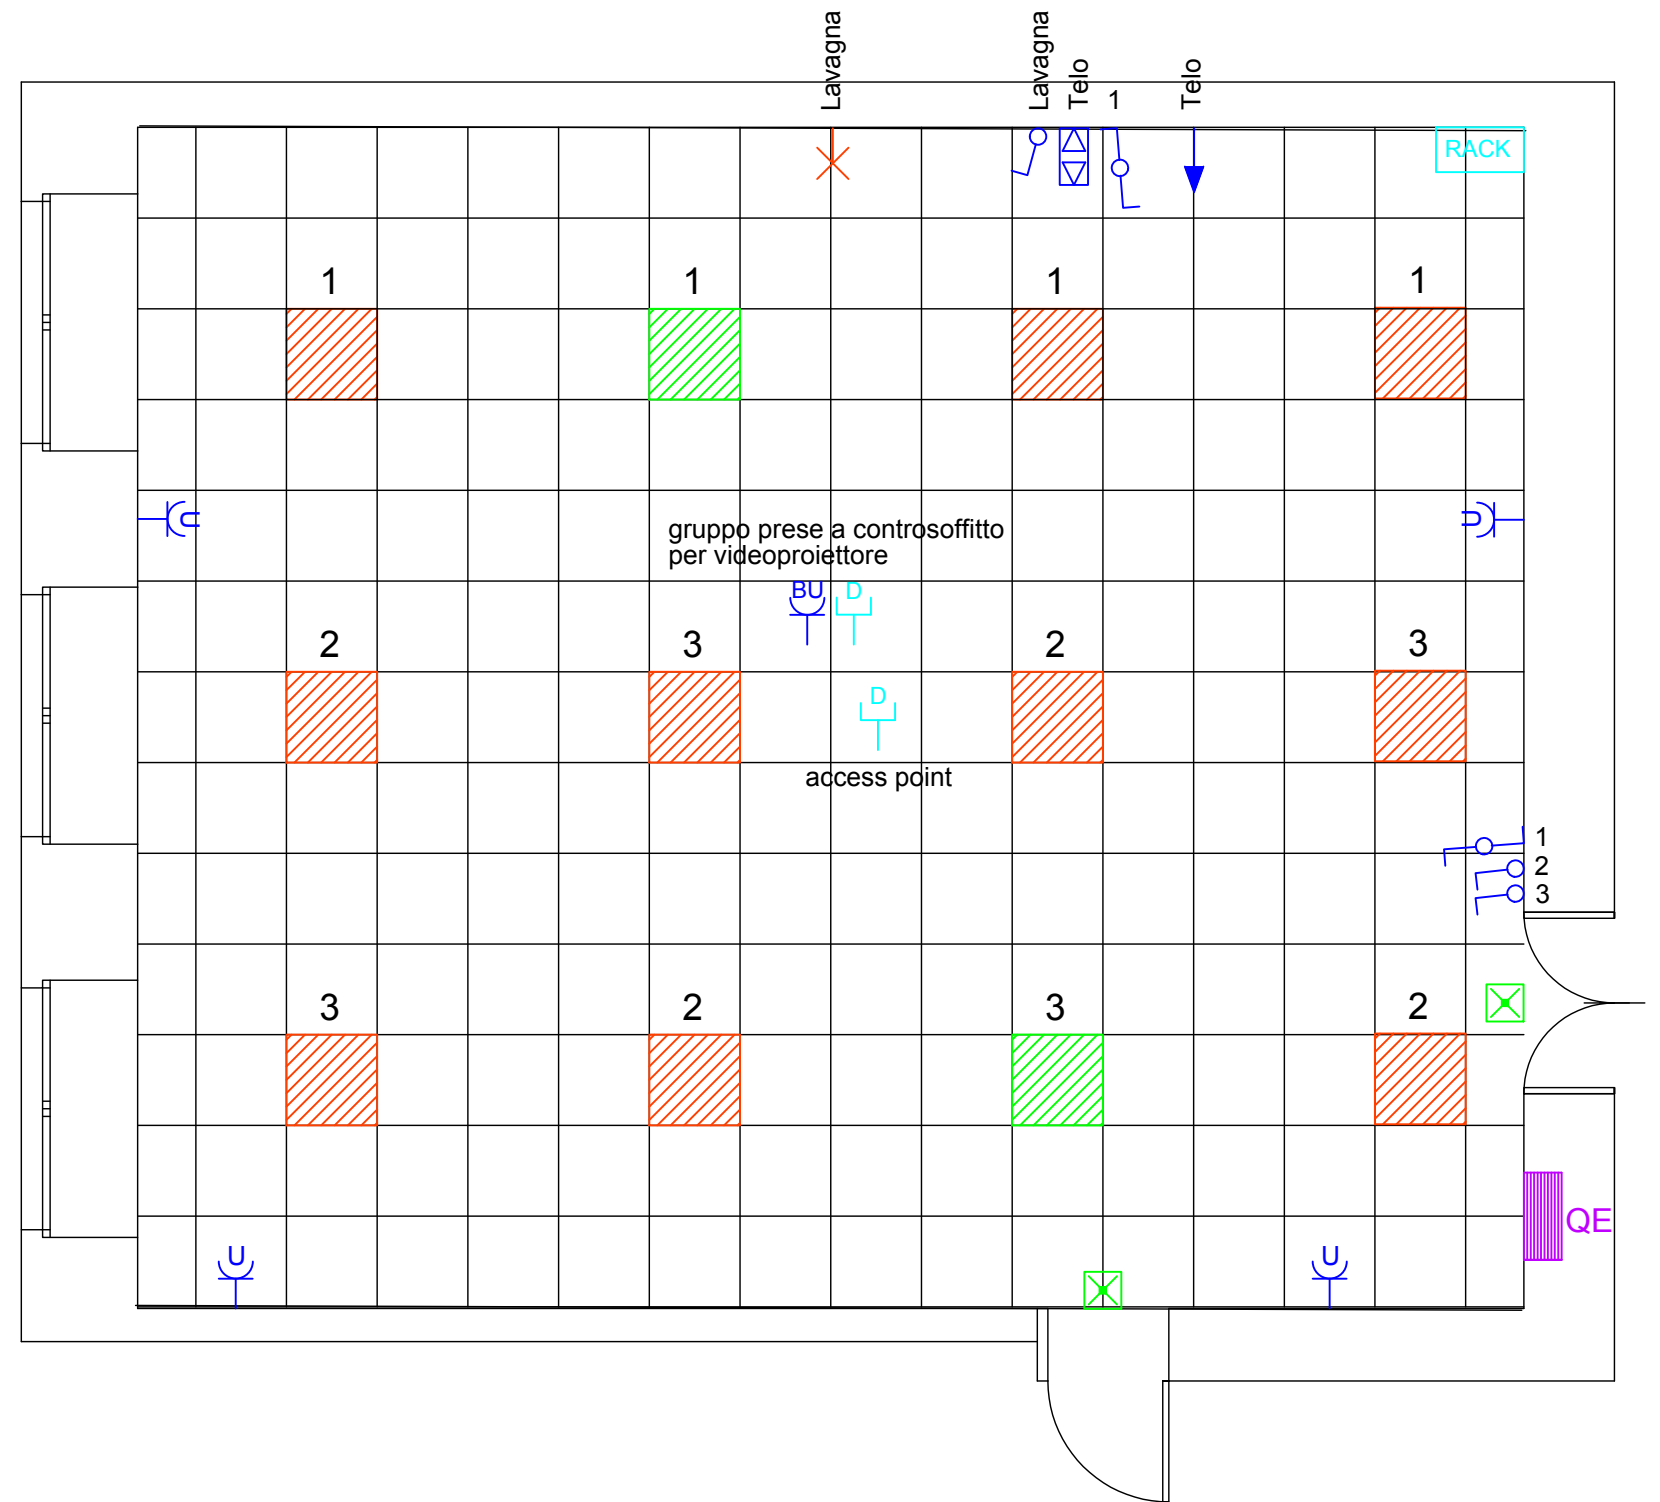

EDIFICIO VALDISAVOIA

PIANO SECONDO - SCALA 1:200

PLANIMETRIA CON IDENTIFICATA AREA D'INTERVENTO

