



Università
di Catania

Direzione Generale – Ripartizione Salute, Sicurezza e Ambiente - HSE

Interventi di messa in sicurezza e adeguamento antincendio presso
immobili dell'Università degli Studi di Catania:
Isola Lachea, Ex Convento Santa Teresa (RG), nuove aule (ex CMS)

Progettista e Direttore dei Lavori

Dott.ssa Ing. Bianca Caccamese



BIANCA CACCAMESE
15.06.2026 14:15:14
GMT+02:00

Direttori operativi

Dott. Arch. Antonio Cannistrà

Sig. Mauro Contarino

Sig. Sebastiano Scirè

Sig. Gaetano Bongiovanni

Coordinatore Sicurezza in fase di progettazione ed esecuzione

Dott. Ing. Pierluigi Barbera

R.U.P.

Dott. Ing. Piergiorgio Ricci



PIERGIORGIO RICCI
23.06.2026 16:11:53
GMT+02:00



ELABORATO GRAFICO

ARGOMENTO NUM. REVISIONE

EG

02

0

SCALA:

FILE NAME:

CARTELLA:

TITOLO ELABORATO:

EX CONVENTO SANTA TERESA (RG)

0	EMISSIONE PROGETTO	20/05/2026	CACCAMESE		
1					
2					
REV.	DESCRIZIONE	DATA	REDATTO	VERIFICATO	APPROVATO

EX CONVENTO DI SANTA TERESA

maggio 2026

SCALA: 1:200

Tav. 1/2

Planimetria livello 0/1

LEGENDA DEGLI INTERVENTI


1. Sostituzione valvola di fondo
2. Sostituzione del relè di arresto del Q.E. elettropompa
3. Sostituzione della valvola di non ritorno
4. Sostituzione vaso di espansione
5. Sostituzione targa ottico/sonore
6. Sostituzione pulsante
7. Fornitura sirena con lampeggiante
8. Fornitura di targa ottico/sonora e della relativa derivazione di alimentazione
9. Fornitura estintore a polvere da 6Kg automatico
10. Fornitura di porte complete di maniglione antipanico
11. Realizzazione controporta interna con maniglione antipanico
12. Fornitura estintori polvere da 6Kg
13. Fornitura e posa ringhiera

LIVELLO 0

1:200

LIVELLO 1

1:200

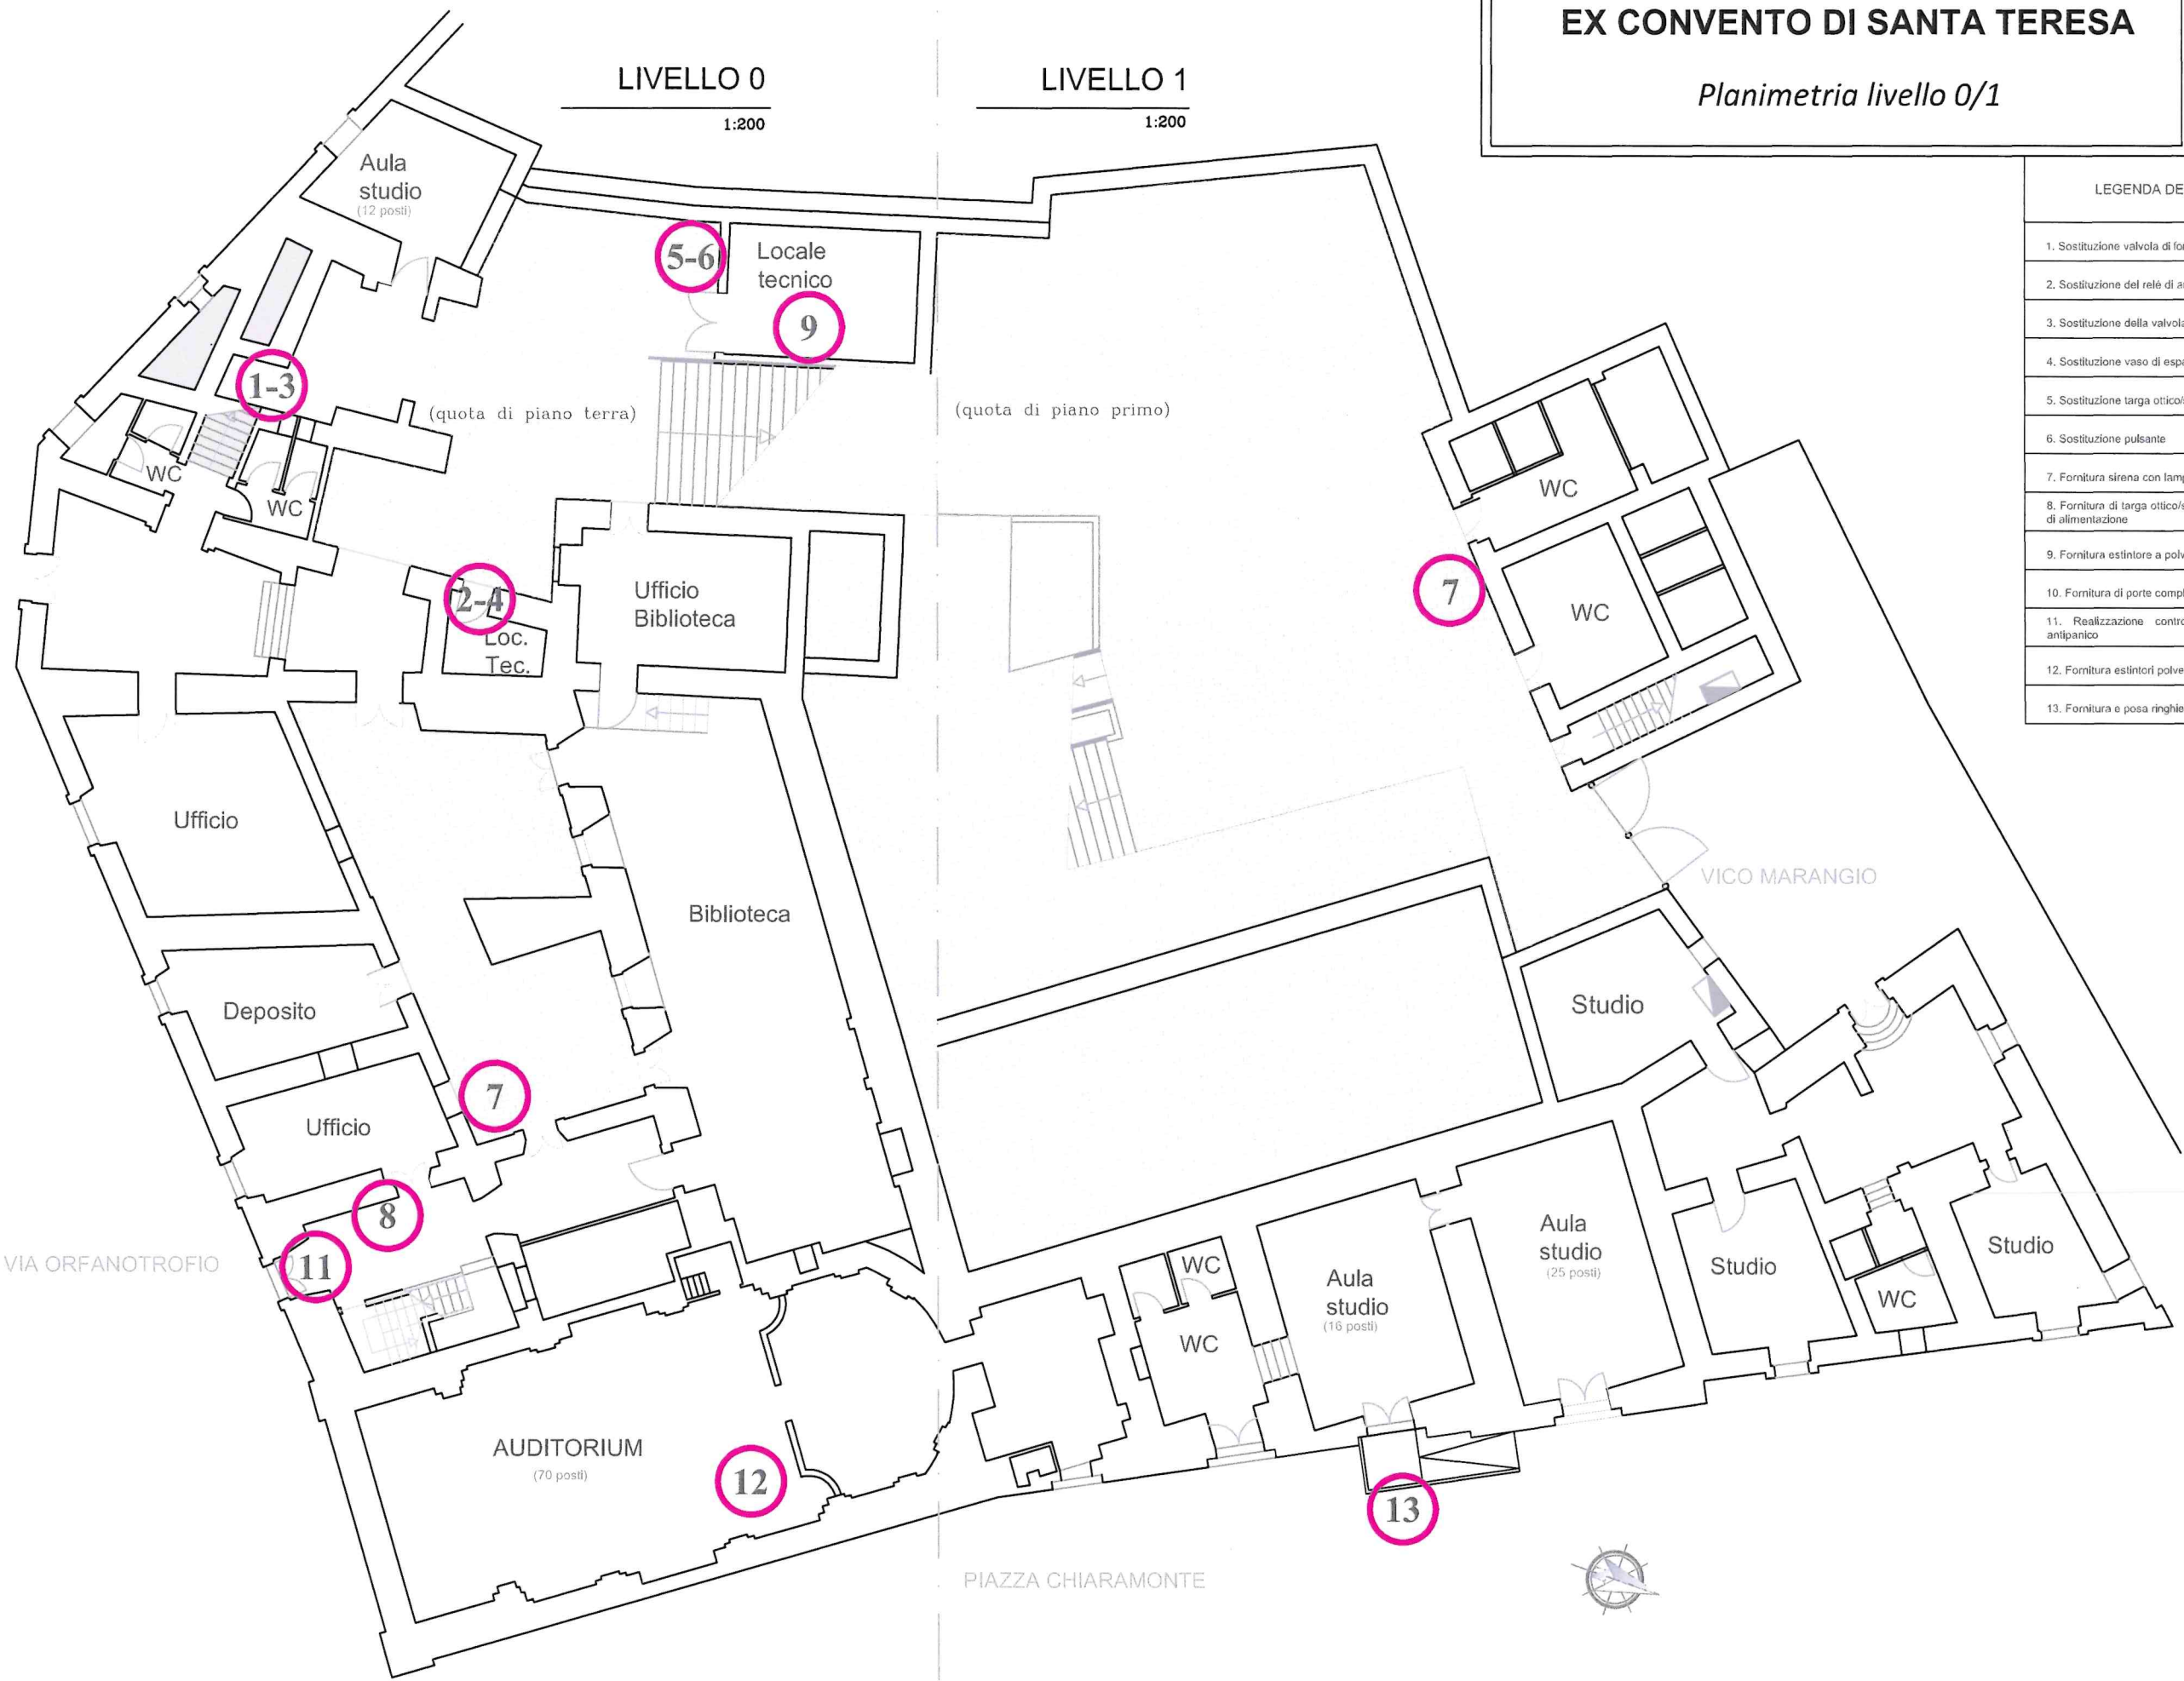

EX CONVENTO DI SANTA TERESA

Planimetria livello 2

maggio 2026

SCALA: 1:200

Tav. 2/2

LIVELLO 2


1:200

LEGENDA DEGLI INTERVENTI

1. Sostituzione valvola di fondo
2. Sostituzione del relé di arresto del Q.E. elettropompa
3. Sostituzione della valvola di non ritorno
4. Sostituzione vaso di espansione
5. Sostituzione targa ottico/sonore
6. Sostituzione pulsante
7. Fornitura e installazione sirena con lampeggiante
8. Fornitura e installazione di targa ottico/sonora e relativa derivazione di alimentazione
9. Fornitura estintore a polvere da 6Kg automatico
10. Fornitura e posa di porte complete di maniglione antipanico
11. Realizzazione controporta interna con maniglione antipanico
12. Fornitura estintori polvere da 5Kg
13. Fornitura e posa ringhiera

Trattamento antincendio della copertura in legno

Sostituzione passerella

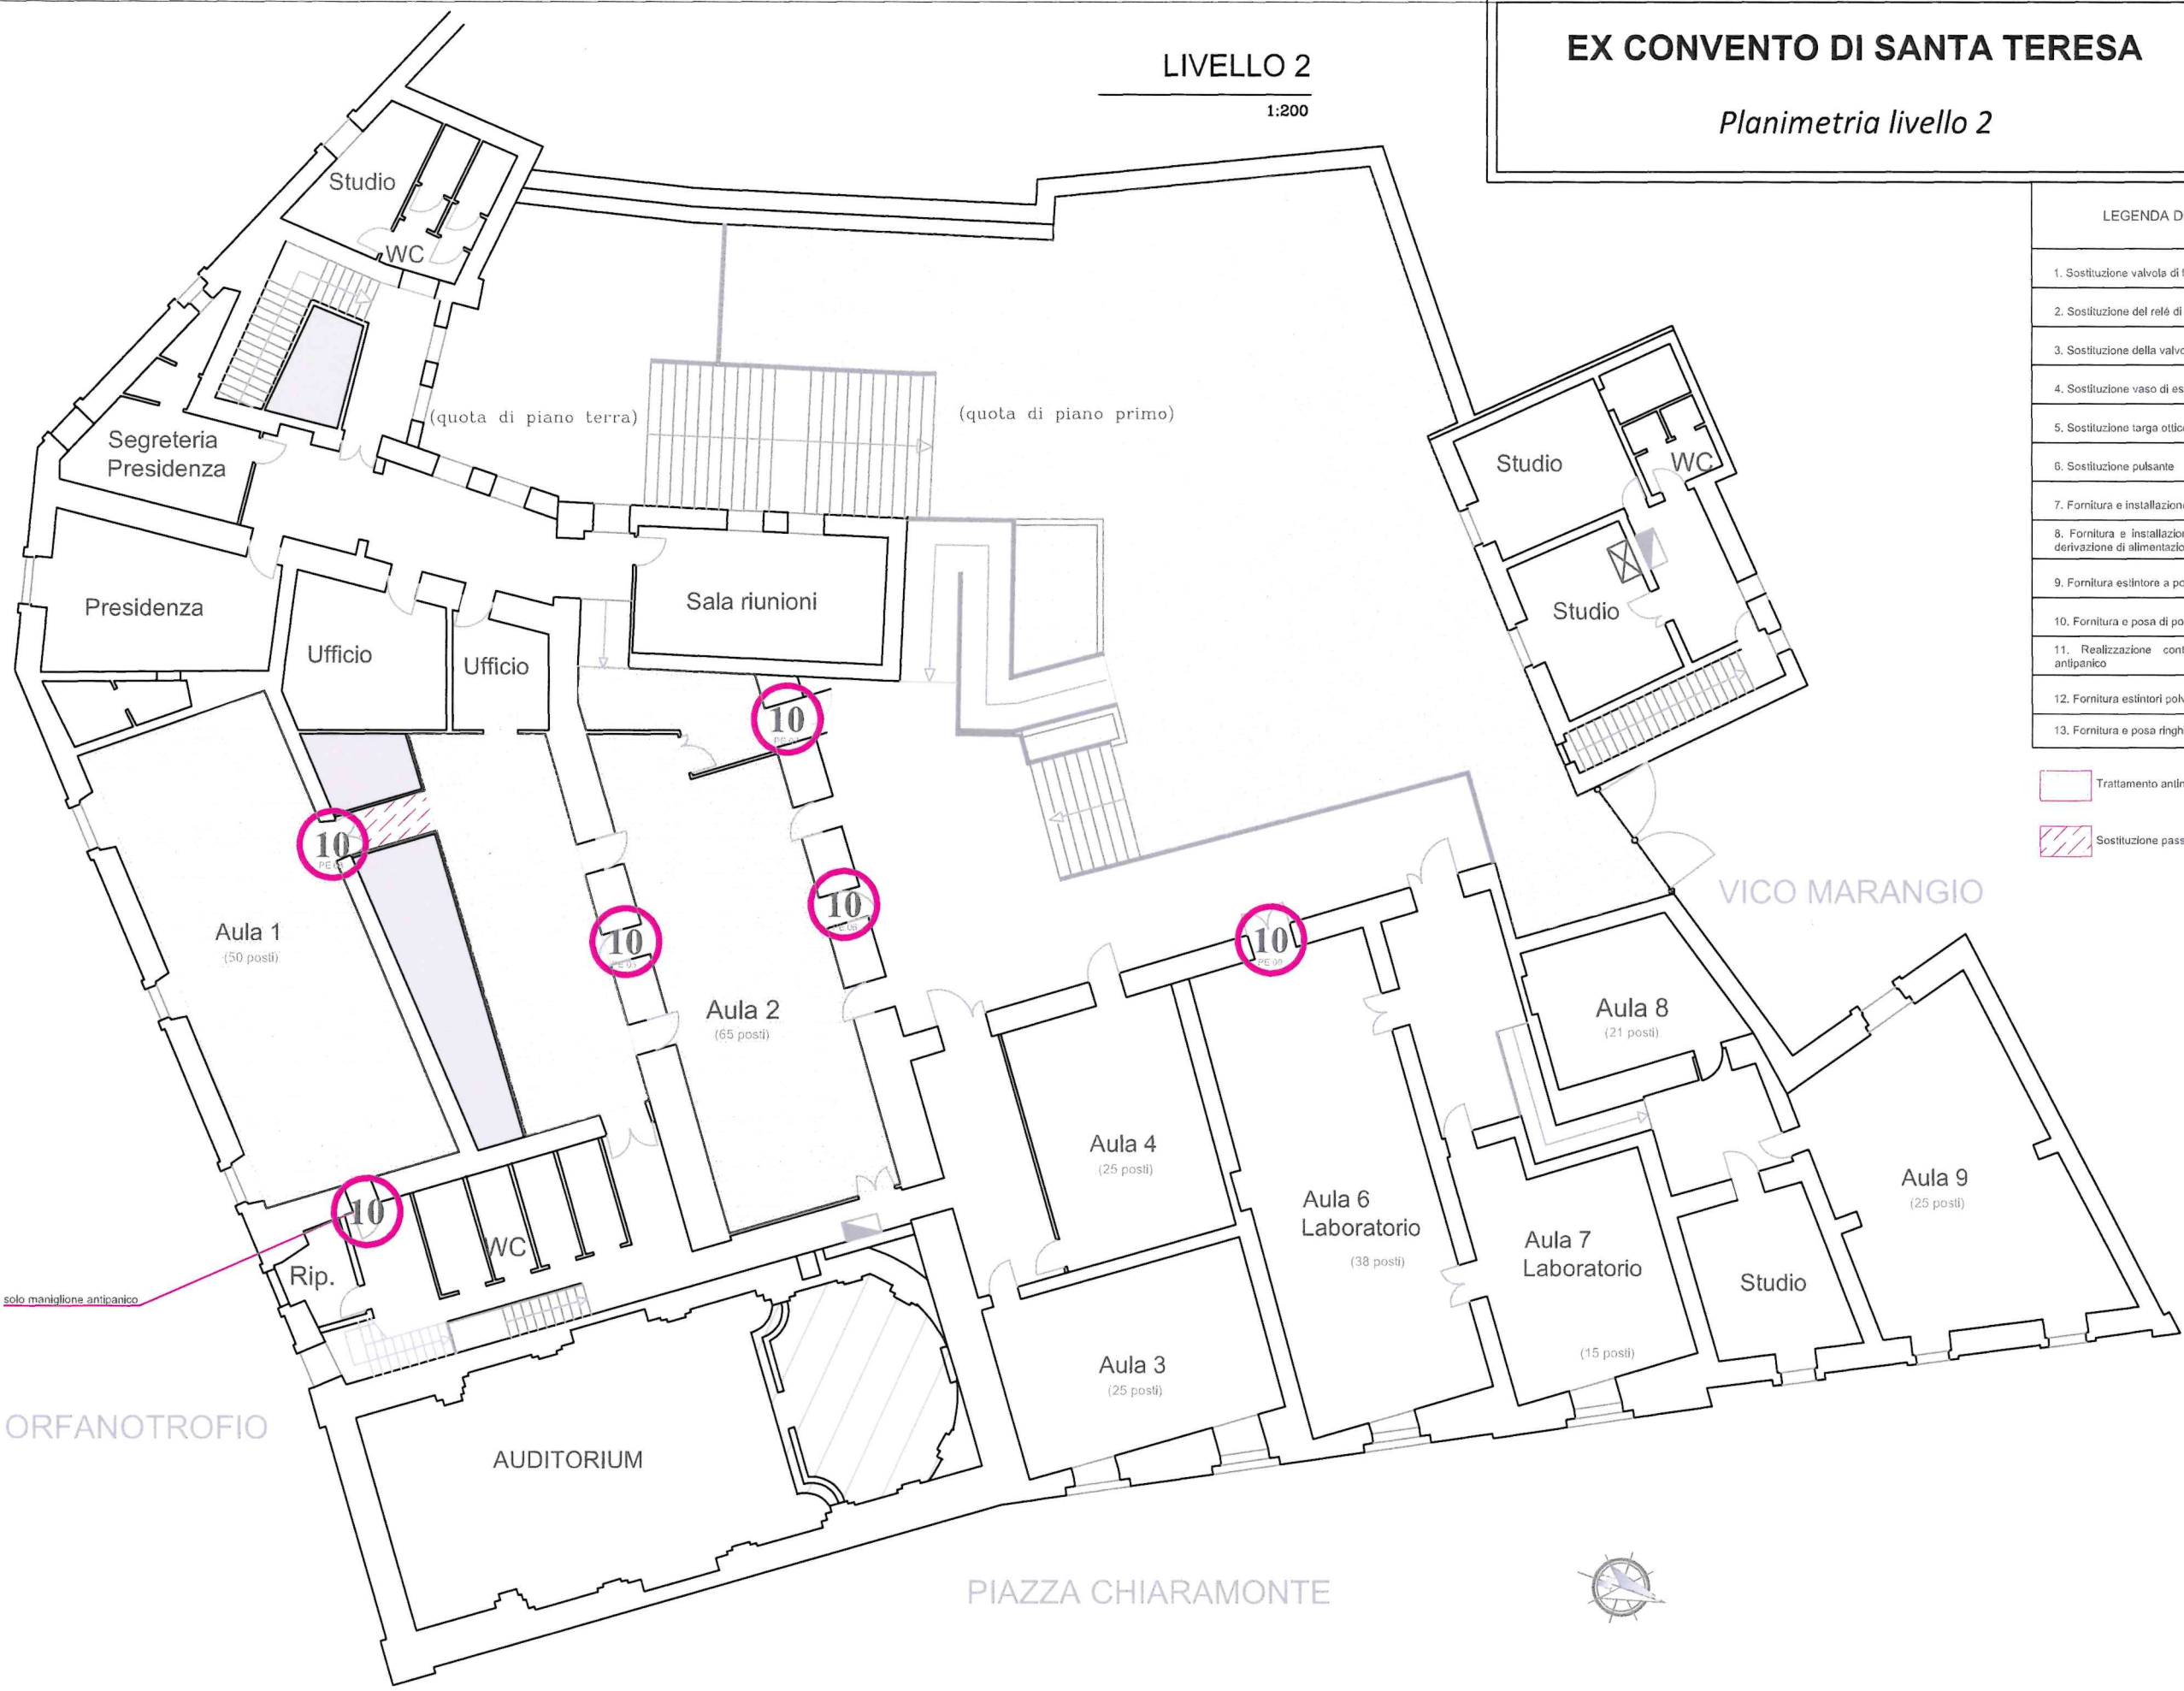

VIA ORFANOTROFIO

PIAZZA CHIARAMONTE

VICO MARANGIO

EX CONVENTO DI SANTA TERESA



Abaco infissi da sostituire

maggio 2026


SCALA: no

Tav. 1/1


PE 05

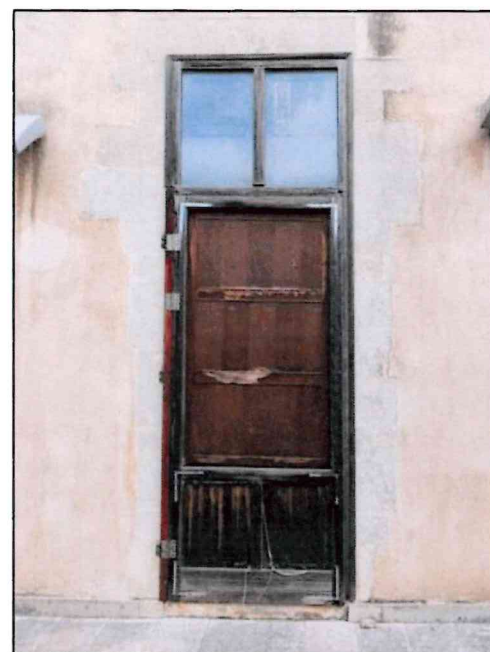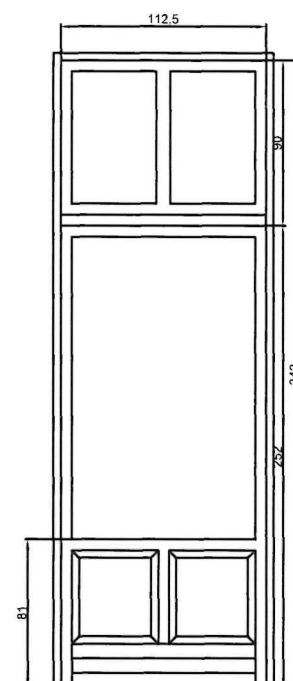


PE 06

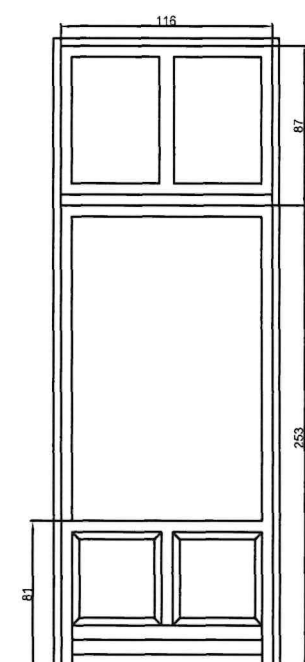

PE 07

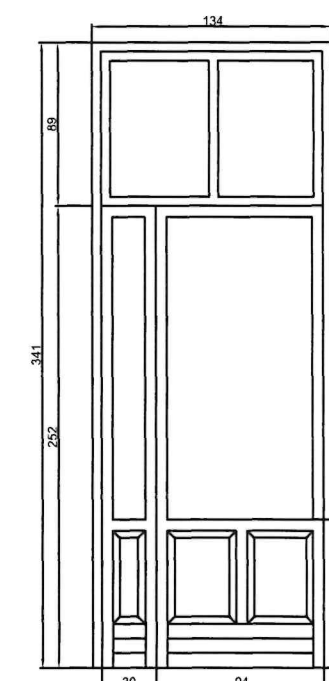

PE 08

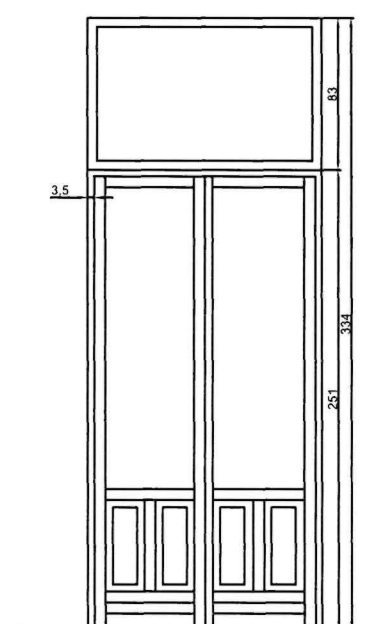

PE 09

